

旧農業管理センター改修工事 (電気設備工事)

図面リスト					
No.	図面名称	No.	図面名称	No.	図面名称
E 01	電気工事特記仕様書（1）	E 26	改修後 コンセント設備 2 階平面図	E 51	現況 コンセント設備 3 階平面図
E 02	電気工事特記仕様書（2） 付近見取図	E 27	改修後 コンセント設備 3 階平面図	E 52	現況 電話設備 1 階平面図
E 03	工事区分表	E 28	電話・情報設備系統図	E 53	現況 電話設備 2 階平面図
E 04	改修 配置図	E 29	改修後 電話・情報設備 1 階平面図	E 54	現況 電話設備 3 階平面図
E 05	受変電設備 単線結線図	E 30	改修後 電話・情報設備 2 階平面図	E 55	現況 拡声・テレビ共聴設備 1 階平面図
E 06	電灯盤リストー 1	E 31	改修後 電話・情報設備 3 階平面図	E 56	現況 拡声・テレビ共聴設備 2 階平面図
E 07	電灯盤リストー 2	E 32	弱電機器姿図ー 1	E 57	現況 拡声・テレビ共聴設備 3 階平面図
E 08	電灯盤リストー 3	E 33	弱電機器姿図ー 2	E 58	現況 自動火災報知設備 1 階平面図
E 09	動力盤リストー 1	E 34	改修後 拡声・時計設備 3 階平面図	E 59	現況 自動火災報知設備 2 階平面図
E 10	動力盤リストー 2	E 35	改修後 テレビ共聴・トイレ呼出・インターホン設備 1 階平面図	E 60	現況 自動火災報知設備 3 階平面図
E 11	総合端子盤・幹線リスト	E 36	改修後 テレビ共聴・インターホン設備 2 階平面図		
E 12	凡例・参考標準図	E 37	改修後 インターホン設備 3 階平面図		
E 13	電灯動力幹線設備系統図・幹線リスト	E 38	自動火災報知設備系統図		
E 14	改修後 幹線・動力・空調設備 1 階平面図	E 39	改修後 自動火災報知設備 1 階平面図		
E 15	改修後 幹線・動力・空調設備 2 階平面図	E 40	改修後 自動火災報知設備 2 階平面図		
E 16	改修後 幹線・動力・空調設備 3 階平面図	E 41	改修後 自動火災報知設備 3 階平面図		
E 17	照明器具姿図	E 42	現況 配置図		
E 18	改修後 電灯設備 1 階平面図	E 43	現況 幹線・動力設備 1 階平面図		
E 19	改修後 電灯設備 2 階平面図	E 44	現況 幹線・動力設備 2 階平面図		
E 20	改修後 電灯設備 3 階平面図	E 45	現況 幹線・動力設備 3 階平面図		
E 21	改修後 電灯・コンセント設備 1・2・3 階便所・倉庫平面詳細図	E 46	現況 電灯設備 1 階平面図		
E 22	改修後 非常照明設備 1 階平面図	E 47	現況 電灯設備 2 階平面図		
E 23	改修後 非常照明設備 2 階平面図	E 48	現況 電灯設備 3 階平面図		
E 24	改修後 非常照明設備 3 階平面図	E 49	現況 コンセント設備 1 階平面図		
E 25	改修後 コンセント設備 1 階平面図	E 50	現況 コンセント設備 2 階平面図		

発注者 東近江市
設計者 株式会社 大村建築設計事務所

[illegible]


種目	適用	項 目	特 記 事 項
15 自家発電設備		工事範囲及び説明 施工方法 定格 使用電線 機器仕様 配管材料	本工事は、次に掲げる事項に従って、自家発電設備工事の一切を施工する。 容量 KVA 電圧 V 日本内務省発電設備協会認定各商品とする。
16 機械警備設備		工事範囲及び説明 施工方法	本工事は、次に掲げる事項に従って、機械警備設備工事の一切を施工する。
17 監視カメラ設備		工事範囲及び説明 施工方法 使用電線 機器仕様	本工事は、次に掲げる事項に従って、監視カメラ設備工事の一切を施工する。 P F 管、ケーブル管 E M - I M H I V H P E M - A M S - G C - F B M V V S 弱電機器姿回、凡例による。
18 撤去工事	○	工事範囲及び説明	本工事は、次に掲げる事項に従って、撤去工事の一切を施工する。

使 用 機 材 製 造 者 指 定

本工事に使用する機器材料は、下記に指定する製造者のものを使用すること。ただし、同等品以上の物を使用する場合には、施設建築課所定の様式により承認を得て使用すること。						
適用	機 材 名	製 造 業 者				
○	電 線	日本工業規格（J I S 規格）				
○	ケ ー ブ ル	日本工業規格（J I S 規格）				
○	電 線 管	日本工業規格（J I S 規格）				
○	同 上 付 属 品	日本工業規格（J I S 規格）				
○	ビニル電線管	日本工業規格（J I S 規格）				
○	同 上 付 属 品	日本工業規格（J I S 規格）				
○	P F 電線管	日本工業規格（J I S 規格）				
○	F E P 電線管	J I S C 3 6 5 3 施工方法に適する電線管（角型・丸型とも）ねじ込み接続工法可とする。				
○	ブルボックス	積水化学工業	摂陽工業	タチバナ	電成興業	八州電工
○	コンクリート柱	日動電工				ネグロス電工
○	コンクリート（二次製品）	日本ネットワーク	大日	日本コンクリート	三谷セキサン	ヨシモト
○	マンホール蓋	小島	長谷川	福西	北勢	
○	エナジーサポート	大垣	東芝	戸上	日本高圧	日立
○	高圧しゃ断器	富士	三菱			
○	エナジーサポート	大垣	東芝	戸上	日本高圧	日立
○	高圧開閉器	富士	三菱			
○	変 圧 器	愛知	ダイヘン	東芝	日立	富士
○	コンデンサー	指月	東芝	ニチコン	日立	富士
○	キュービクル	明電舎	下平	中立	内外	日清
○	キュービクル（改修）	愛知	大正	名神	日工藤原	別川
		新岩村	新岩村	大正	日工藤原	
		厚川	新岩村			
	配電盤	愛知	かわでん	下平	中立	内外
						別川
○	分電盤	厚川	新岩村	大正	日工藤原	名神
		愛知	東芝	内外	パナソニック	河村
○	照明器具	岩崎	遠藤	オーデリック	コイズミ	パナソニック
		東芝ライテック	日本電気H E	G S ユアサ	日立	モデュレックス
		三菱	ヤマギワ			山田
○	夜間照明器具	岩崎	コイト	東芝ライテック	G S ユアサ	パナソニック
○	配線器具	神保	東芝	星和	パナソニック	
○	拡声・AV機器	S O N Y	T O A	J V C ケンウッド	パナソニック	ユニベックス
○	音響機器	ヤマハ	J V C ケンウッド	パナソニック	パナソニック	
○	時計	T I C シチズン	セイコ・セイゾウ	パナソニック		
○	インターホン	アイホン	ケアコム	T O A	東芝	日立
○	トイレ呼出機器	パナソニック				日本インターホン
○	アイホン	アイホン	ケアコム			
○	来客通知機器	アイホン	ケアコム	パナソニック	竹中レジコパナ	
○	表示器	アイホン	ケアコム	T I C シチズン		
○	テレビ視聴機器	H Y S	D X アンテナ	日本アンテナ	ミハル通信	マスプロ電工
						パナソニック
○	火災報知機器	沖電気防災	ニッタン	能美防災	ホーチキ	パナソニック
○	非常警報機器	沖電気防災	ニッタン	能美防災	ホーチキ	パナソニック
○	防火戸自動機器	沖電気防災	ニッタン	能美防災	ホーチキ	パナソニック
	ガス漏れ警報器	沖電気防災	新コスモス	ニッタン	能美防災	ホーチキ
		矢崎				パナソニック
	避雷針	大阪	四興	塚本	N I P	ワールド
	自家発電機器	オーハツ	ダイハツ	東芝	西芝	日立
		三菱電機	明電舎	ヤンマー		三菱重工業
	蓄電池	新神戸電気	G S ユアサ	古河電池	パナソニック	
	電話装置	岩崎	日立	N T T	沖	東芝
		パナソニック				ナカヨ
	デジタル交換機	N E C	沖	日立	富士通	
	警備放送					
	電気温水器	東芝	T O T O	日立	三菱	パナソニック
	舞台照明	東芝	パナソニック	松村	丸茂	L I X I L
	舞台音響	ヤマハ	J E U G I A	J R C	S O N Y	T O A
						J V C ケンウッド
○	監視カメラ	S O N Y	T O A	J V C ケンウッド	パナソニック	ユニベックス
	太陽光発電	京セラ	パナソニック	シャープ	三菱電機	
		上記メーカーは、参考とし、同等発電能力を有することにより他メーカーの採用を可とする。				

＜概略工事工程表＞ 工事期間中は休憩とする									
	1 箇 月	2 箇 月	3 箇 月	4 箇 月	5 箇 月	6 箇 月	7 箇 月	8 箇 月	9 箇 月
仮設準備工	準備工	足場既存棟			足場増設棟			足場解体	
解 体		埋戻し共							
外 壁 防 水			調査		外壁・防水既存棟		外壁・防水増設棟		
内 部									
躯体工 P C S・A L C				鉄骨、P C 梁注			躯体工事		
E V					E V 梁注			E V 工事	
設 備 (別注)					Q B 梁注			Q B 工事	
屋外階段					解体		基礎共		
外 構							設備基礎 舗装、ライン		
後片付け 検 査								後片付け 完了検査 手書き	

参考工程表

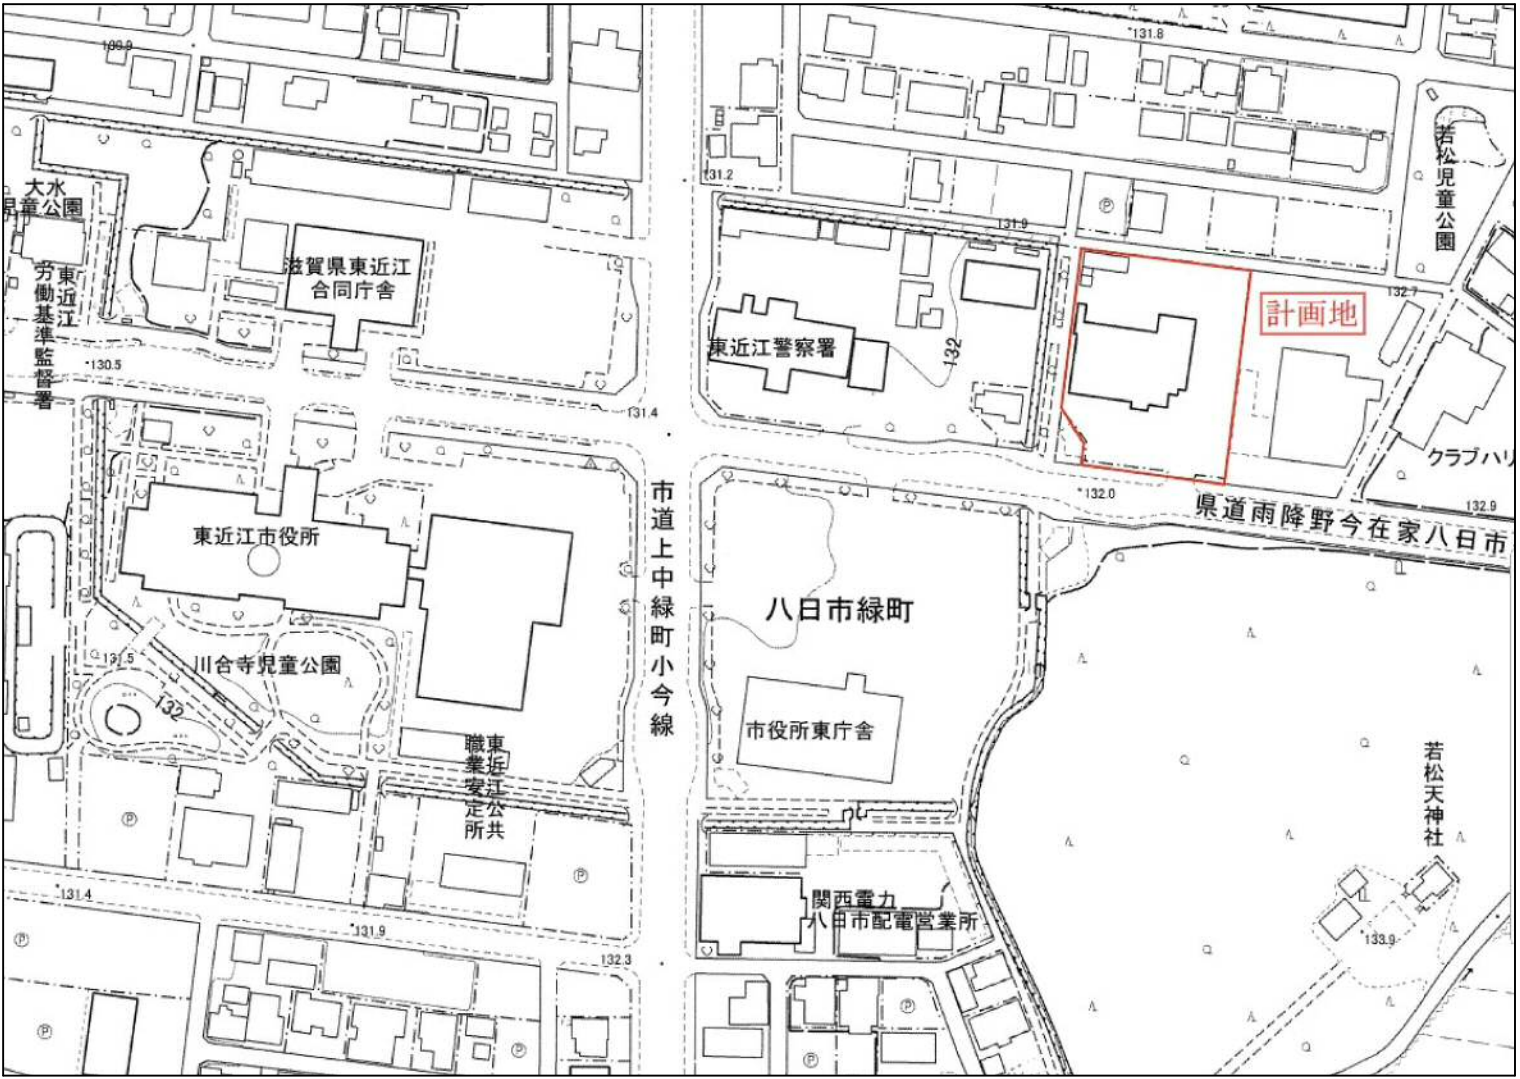

付 近 見 取 図 1/2500

◆ 備 考 ◆		製 図 最新日	1図目HO. O. O	5図目HO. O. O	◆ 設 計 事 務 所 ◆ 株式会社 大 村 建 築 設 計 事 務 所 一 級 建 築 士 事 務 所 TEL (0749) 62-2651 FAX (0749) 65-0351	◆ 発 注 者 ◆ 東 近 江 市 役 所	◆ 工 事 名 称 ◆ 旧農業管理センター改修工事(電気設備工事)	◆ 図 面 名 ◆		◆ 編 尺 ◆	確認者	確認者	図 作 者	図 作 者	E - 0 2 ◆ 図 面 番 号 ◆
			2図目HO. O. O	6図目HO. O. O				電 気 設 備 工 事 特 記 仕 様 書 (2)							
			3図目HO. O. O	7図目HO. O. O				付 近 見 取 図 ・ 工 程 表							
			4図目HO. O. O	8図目HO. O. O											

工事区分表

以下の項目は○印部分を区分して施工する。ただし、図面その他に特記のあるものは、それに従う。

	工事項目	建築	電気	機械		別途	備 考		工事項目	建築	電気	機械		別途	備 考
①	躯体貫通スリーブ及び箱入れ、穴埋め補修		○	○				⑤③	サイン	○					
②	設備用躯体貫通の補強筋及び開口部補強筋	○						6 0	コーナカパー						
3	地下消火水槽、蓄熱槽等の躯体内外防水仕上、マンホール、タラップ、連通管							6 1	ブール						
④	点検口の製作取付け（床、壁、天井）	○		○				6 2	ブールの給水・排水						
⑤	吹出口、吸込口、照明器具、スピーカー等の増込器具取付けのための穴開け、補強	○					振れ止めワイヤー共	6 3	床暖房の給湯器用のコンセント取付け						
⑥	建物外壁に取付く給排水ガラの製作取付け			○				6 4	床暖房の二次側配管、配線、リモコン用配管、配線						
⑦	建具ガラの製作取付け	○						6 5	F F 式暖房器具の一次配管、配線						
⑧	防火区画、防火上主要間仕切り貫通部処理		○	○				6 6	F F 式暖房器具の二次配管、配線						
⑨	その他設備機器用基礎及び仕上げ	○						6 7	ガス漏れ警報器の配管、配線、取付け						
①④	設備機器用既製品基礎・鉄骨架台基礎		○	○				6 8	自家発電機の取付け						
①①	設備機器取付けに伴うアンカーボルト取付け及び穴埋め補修		○	○			引き抜き試験共	6 9	自家発電への配管、入線						
1 2	受水槽及びポンプ室付受水槽							7 0	シャワーユニットの一次側給水配管、給湯配管						
1 3	高架水槽						補充水槽	7 1	シャワーユニットの給水配管、給湯配管の接続						
1 4	ＬＰＧバルクタンク等ペーパーライザー							7 2	シャワーユニットの一次側配管、配線						
①⑤	各種水槽の電極棒及び配管、配線工事		○					7 3	シャワーユニットの二次側配管、配線						
①⑥	全上電極座及び電極棒の調整		○					7 4	全上機器の取付け						
1 7	消火水槽							⑦⑤	しゅん工引渡しまでの工事用、調整用電気、水道、ガス等の基本料金、使用料	○	○	○			
1 8	グリース阻集器（補強工事とも）							⑦⑥	諸官庁等の検査、その他必要な検査の申請手続	○	○	○			計画通知に係る手続は、 監理者によるものとする。
①⑨	既製品流し、ガス台、吊り戸棚、水切り棚	○						⑦⑦	機械設備機器の一次側、二次側の配線、接続		○	○			一次側は電気設備工事 二次側は機械設備工事
②④	I Hコンロ	○						7 8	発電機の設置、試運転、調整						
②①	電気温水機	○						7 9	発電機の一次側、二次側の配線、接続						
②②	既製品流しの排水金物	○						⑧④	本工事に伴う各設備の引込負担金					○	
2 3	造り付流しの排水金物							⑧①	E V 工事における各階出入口の孔あけ工事	○					
②④	洗面器、便所に取付の既製品防蝕鏡			○			下地補強は建築工事	⑧②	E V 工事における各階乗場出入口周囲のモルタル詰め又はロックウール詰め工事	○					
2 5	洗面器、便所に取付の大型製作防蝕鏡							⑧③	E V 工事における乗場据付け後の出入口廻りの壁・床及び建築物補修仕上げ工事	○					
②⑥	洗面化粧台及び鏡			○			下地補強は建築工事	⑧④	E V 工事における屋上・開放廊下等直接外気と接する乗場における雨水よけ工事	○					
②⑦	便器、手洗い廻りの手摺			○			下地補強は建築工事	⑧⑤	E V 工事におけるビット内防水及び埋め戻し工事	○					
②⑧	小便器自動洗浄用の側電源配管、配線工事		○					⑧⑥	E V 工事における受電箱までの動力電源・照明電源・接地線の引込み及び つなぎ込み工事		○				
②⑨	フードの製作取付け			○				⑧⑦	E V 工事におけるインターホン・非常ベル、その他 E V に必要な配管配線設備	○					
③①	防火戸、防煙、防火シャッターの一次側配管、配線		○					⑧⑧	E V 工事におけるビット点検用コンセント設備工事	○					
③①	防火戸、防煙、防火シャッターの二次側配管、配線、開放装置、調整	○						⑧⑨	E V 工事における昇降路頂部の煙感知器設置工事（昇降路頂部から点検が可能）	○					
③②	全上用の煙感知器運動装置、制御盤		○					⑨①	E V 工事における非常放送設備設置工事		○				
③③	昇降機	○						⑨①	設備機器・器具・配管・配線・ダクト用における吊りボルト及びインサート		○	○			
③④	昇降機の出入口三方枠カゴ内インターホン取付け及び二次側配管配線、制御盤		○					⑨②	テレビ・エアコン等のリサイクル料					○	
③⑤	昇降機の一次側配管、配線工事		○					9 3	電動カーテン撤去工事	○					
③⑥	防犯用配管工事		○					9 4	電動カーテン新設工事	○	○				接続工事含む
③⑦	全上入線（電源送り）及び機器取付					○		9 5	同上ボックス穴あき切り欠き	○					
3 8	フラッグポール							⑨⑥	防火扉、防火シャッター撤去新設	○					
③⑨	雨水排水の会所側、排水管	○						⑨⑦	防火シャッター配管配線接続工事		○				
④①	ルーフドレン及び壁樋配管工事	○						⑨⑧	洗面器、洗面カウンター、オストメイト、化粧鏡、大型鏡、ペビーチェア			○			接続工事、撤去も含む
④①	汚水、雑排水の会所側、排水管			○				⑨⑨	洋風便器、小便器、その他の衛生器具			○			接続工事、撤去も含む
④②	消火器・消火器収納ボックス	○					増設キュービクル部の設置含む	100	同上の給排水 躯体穴開			○			
④③	電話機器		○					101	同上の給排水 躯体穴開	○					
④④	C A T V		○					102	解体工事	○	○	○			
4 5	テレビ共聴受信							10③	埋設配管工事に伴う根切、埋め戻し、残土排出		○	○			
④⑥	エアコン用スリーブ			○				104	外壁躯体貫通						
④⑦	空調リモコンの配管、配線工事（集中管理リモコンとも）及び試運転調整			○				10⑤	空調取付金物			○			
④⑧	空調機電源供給工事（室内機・室外機）		○				冷媒配管に共巻き	10⑥	非常用照明、放送設備、照明設備 振れ止めワイヤー		○				
④⑨	空調機室内機から室外機間渡り配線工事		○					107	自動ドアセンサー脱着	○					
⑤①	換気扇及び換気扇取付枠	○		○			枠は建築工事	10⑧	E V 計画通知に関わる申請	○					手数料を含む
⑤①	天井扇、ダクト、ガラリ、ペントキャップ			○											
⑤②	天井扇、換気扇、サイクル扇のスイッチ取付け工事			○											
⑤③	湯沸器本体及び壁取付け用部材			○											
⑤④	給湯リモコン用配管、配線工事及びリモコン取付け		○												
⑤⑤	電動ブラインド・電動バトン・電動スクリーン・電動カーテン取付け工事	○													
⑤⑥	電動スクリーン用配線工事（1次・2次）及びリモコン取付け、既設配線接続工事			○											
⑤⑦	造り付け家具、備品の製作・設置	○													
⑤⑧	カーテン、カーテンボックス	○													

設備用の開口補強数量表

1　設備用躯体貫通補強筋及び開口補強筋

(1) 梁貫通補強筋（貫通孔　D／3以下、梁巾－４００以下の場合、Dは梁せい）

貫　通　内　径（φ）	数　　　量	備　　　考

※貫通内径　１００φ未満の時は補強を必要としない。（　H：貫通内径　mm　）

(2) 壁開口補強筋

開　口　面　積（㎡）	数　　　量	備　　　考

※壁筋を切断しない場合は補強を必要としない。（　A：開口面積　㎡　）

2　設備用下地材開口補強

(1) 壁開口補強　軽量鉄骨壁下地、木軸等


開　口　寸　法	数　　　量	備　　　考

(2) 天井開口補強

開　口　寸　法	数　　　量	備　　　考
４５０×４５０	２４	照明器具
１５０×６２０	１９	照明器具
φ２６０	６	スピーカー
５２００×６００	１２	吹き出し口
９５０×９５０	１９	エアコン室内機
１８００×７００	２	吹き出し口


特記事項１　設備用の開口補強数量は、設計上の必要数量であり、施工上必要箇所と相違ある場合には、
監督職員の指示により数量が増加する場合も工事金額内で処理する。

◆NOTE◆	DRAWN	-	-	-	株式会社 大村 建築 設計 事務所 一級建築士事務所 TEL (0749) 62-2651 FAX (0749) 65-0351 東 近 江 市 TEL 0748-24-1234 一級建築士(大田) 登録229265号 大村 悟子 一級建築士事務所 滋賀県知事登録(ホ) 152号 FAX 0748-24-0752	◆発注者◆ 東 近 江 市 TEL 0748-24-1234 FAX 0748-24-0752	◆TITLE◆ 旧農業管理センター改修工事（電気設備工事）	◆SHEET TITLE◆	◆SCALE◆	MANAGER	CHECKED	DRAWN	DRAWN	E-3 /
	DATE	-	-	-				工事区分表	-					
	CHECK	-	-	-										
	DATE	-	-	-										

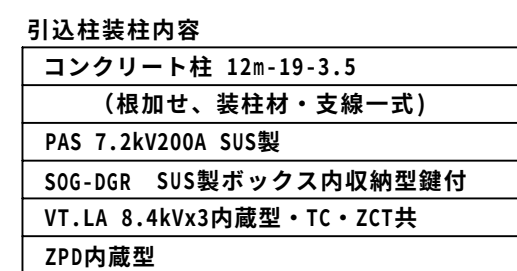


EA	E14sq x 1 (HIVE16)
----	--------------------

EA	E14sq	x	1	(HIVE16)
EB	E60sq	x	1	(HIVE22)
EC	E14sq	x	1	(HIVE16)
ED	E60sq	x	1	(HIVE22)
ED(ELB)	E60sq	x	1	(HIVE22)
Ep	E5.5sq	x	1	(HIVE16)
Ec	E5.5sq	x	1	(HIVE16)

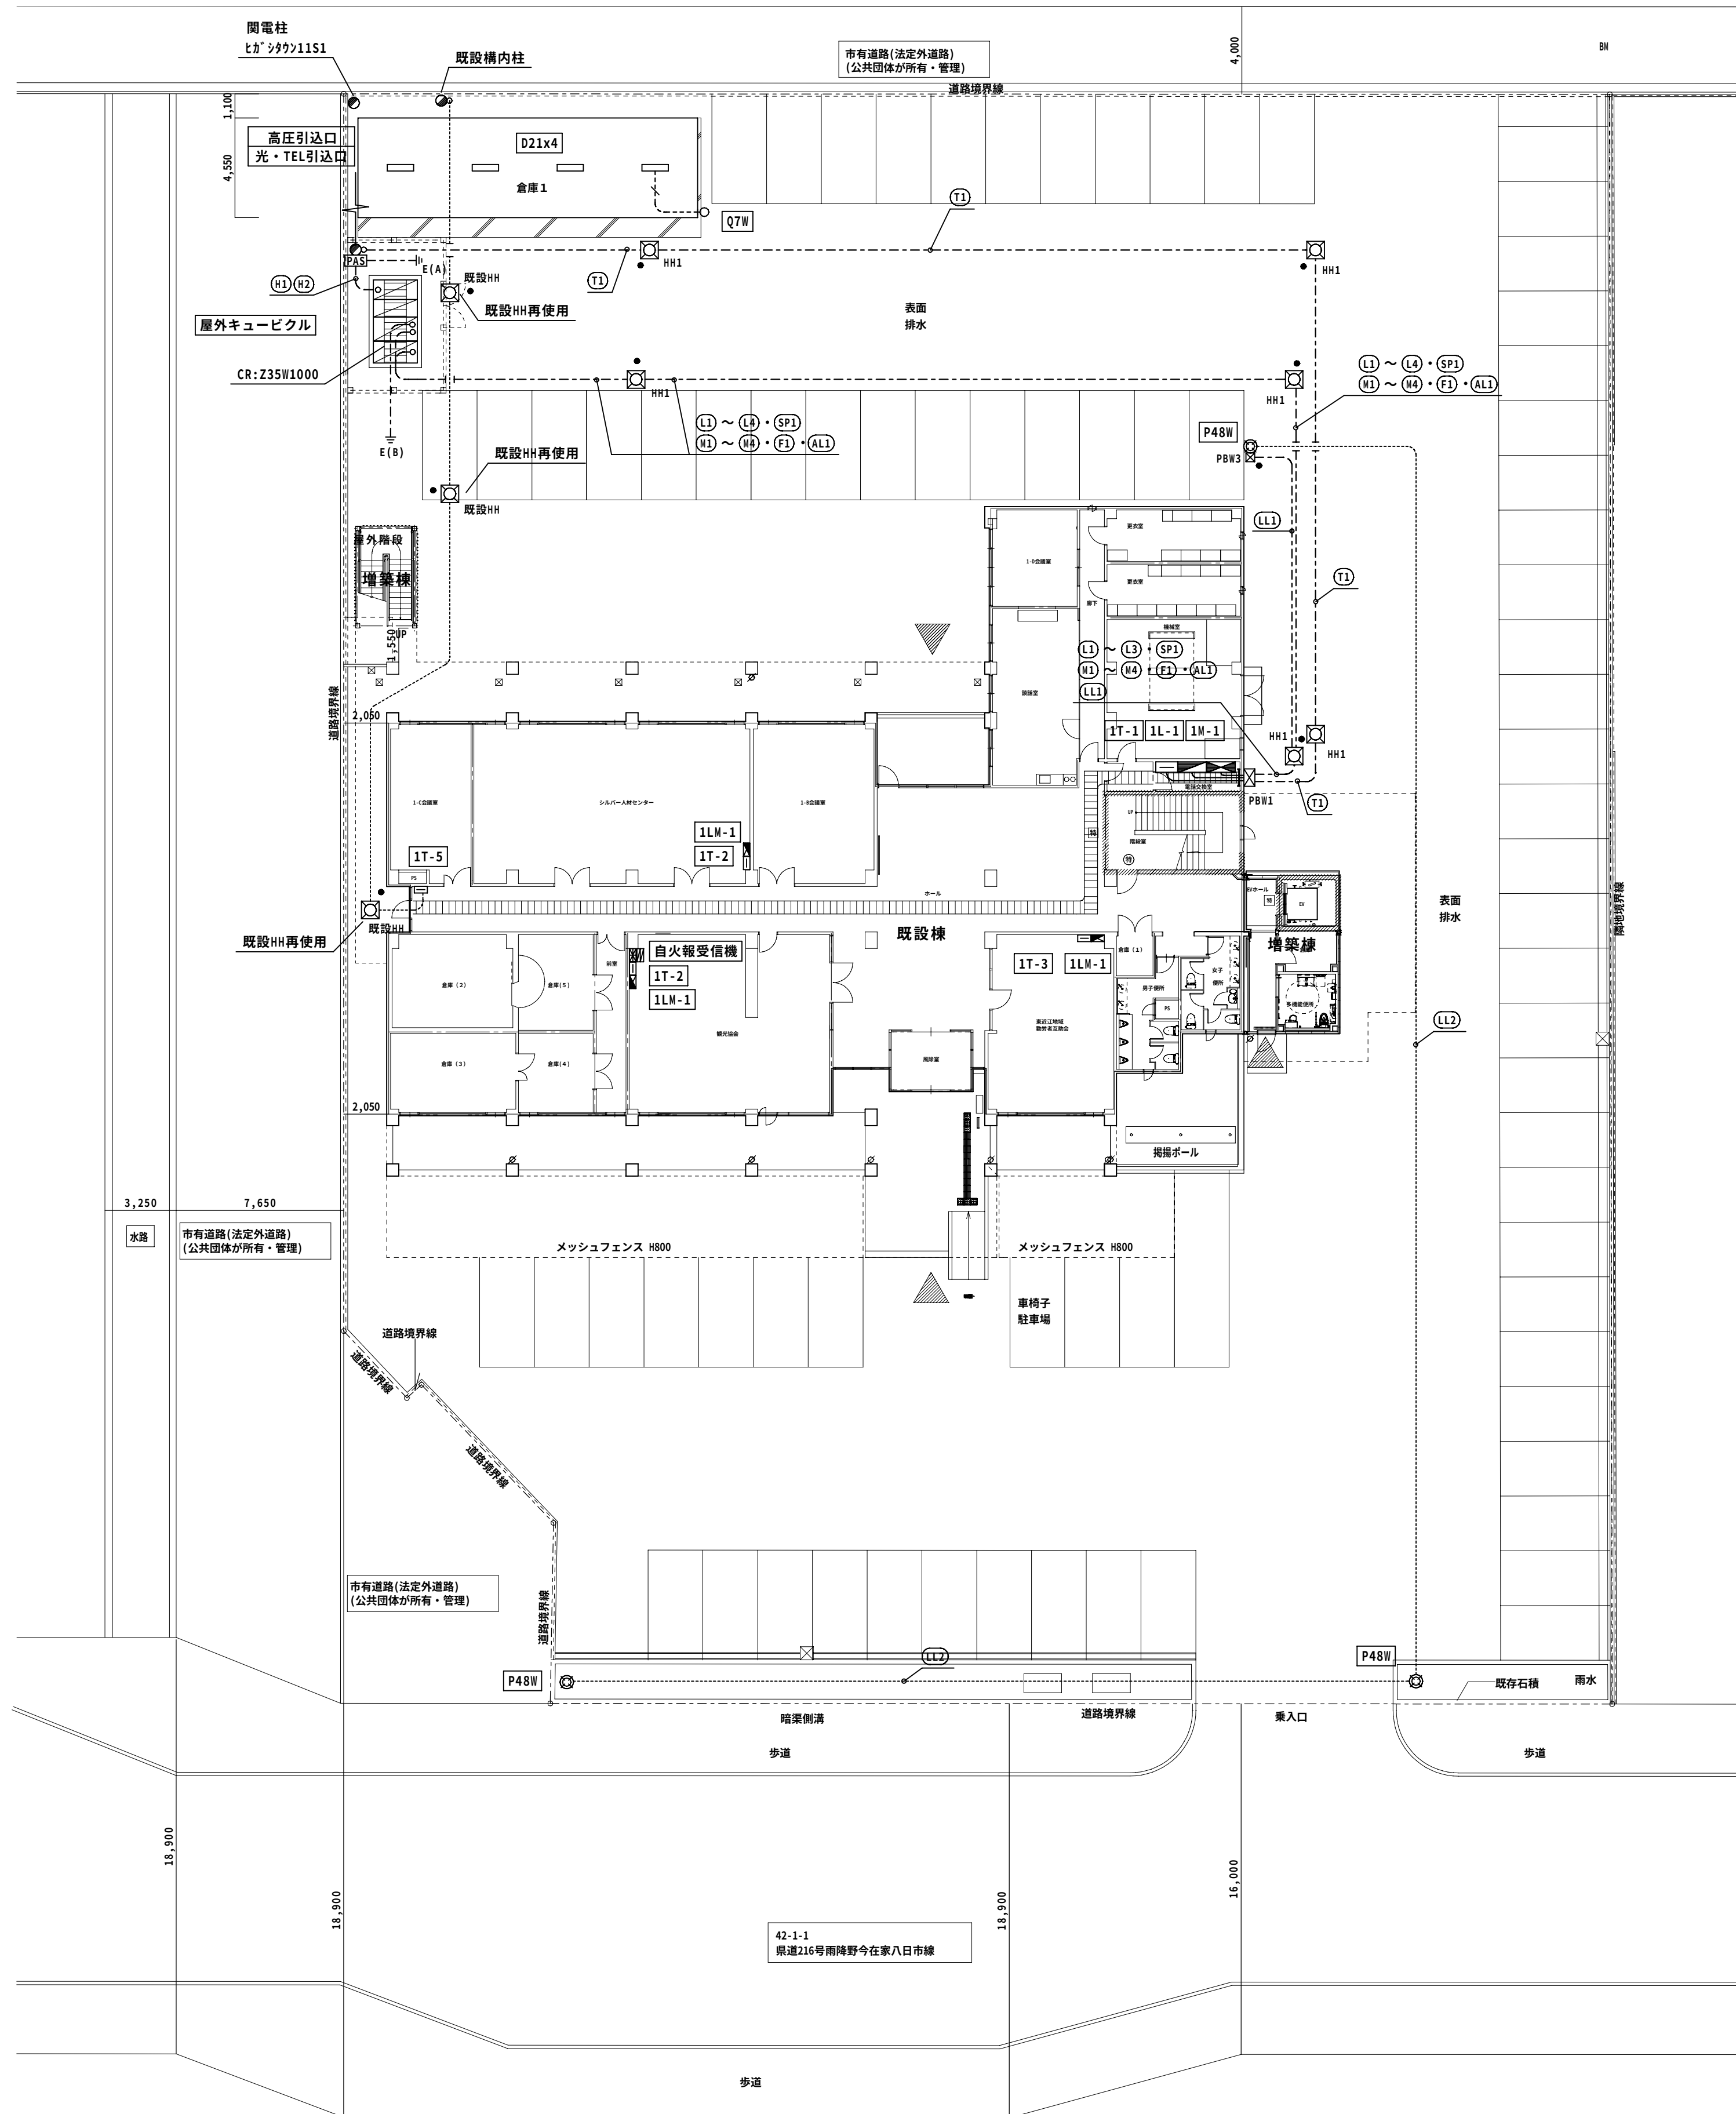

【特記事項】	
1) 既設灯台ボールの塗装改修を行う。 2) 特記なき配管配線は下記の通りとする。但し上げ下げは電線管にて保護の事 ----- EM-EFF1.6-3C (内1C接地線) (E19)	
凡 例	————— 天井内配線 ----- OAフロア内配線 ----- 土間配管配線 ----- 露出配管配線 ----- 地中埋設配管配線 ----- (屋内E.P.、屋外G.P.)
	☑ PBW1 ブルボックス 1000x1000x600 (2台¹付・下部配管2台¹-取付) SUS製防水型
	☑ PBW3 ブルボックス 150x150x100 SUS製防水型
	☑ 既設機 レベル調整検査更新 (8台/重)

改修後 配置図 1/200

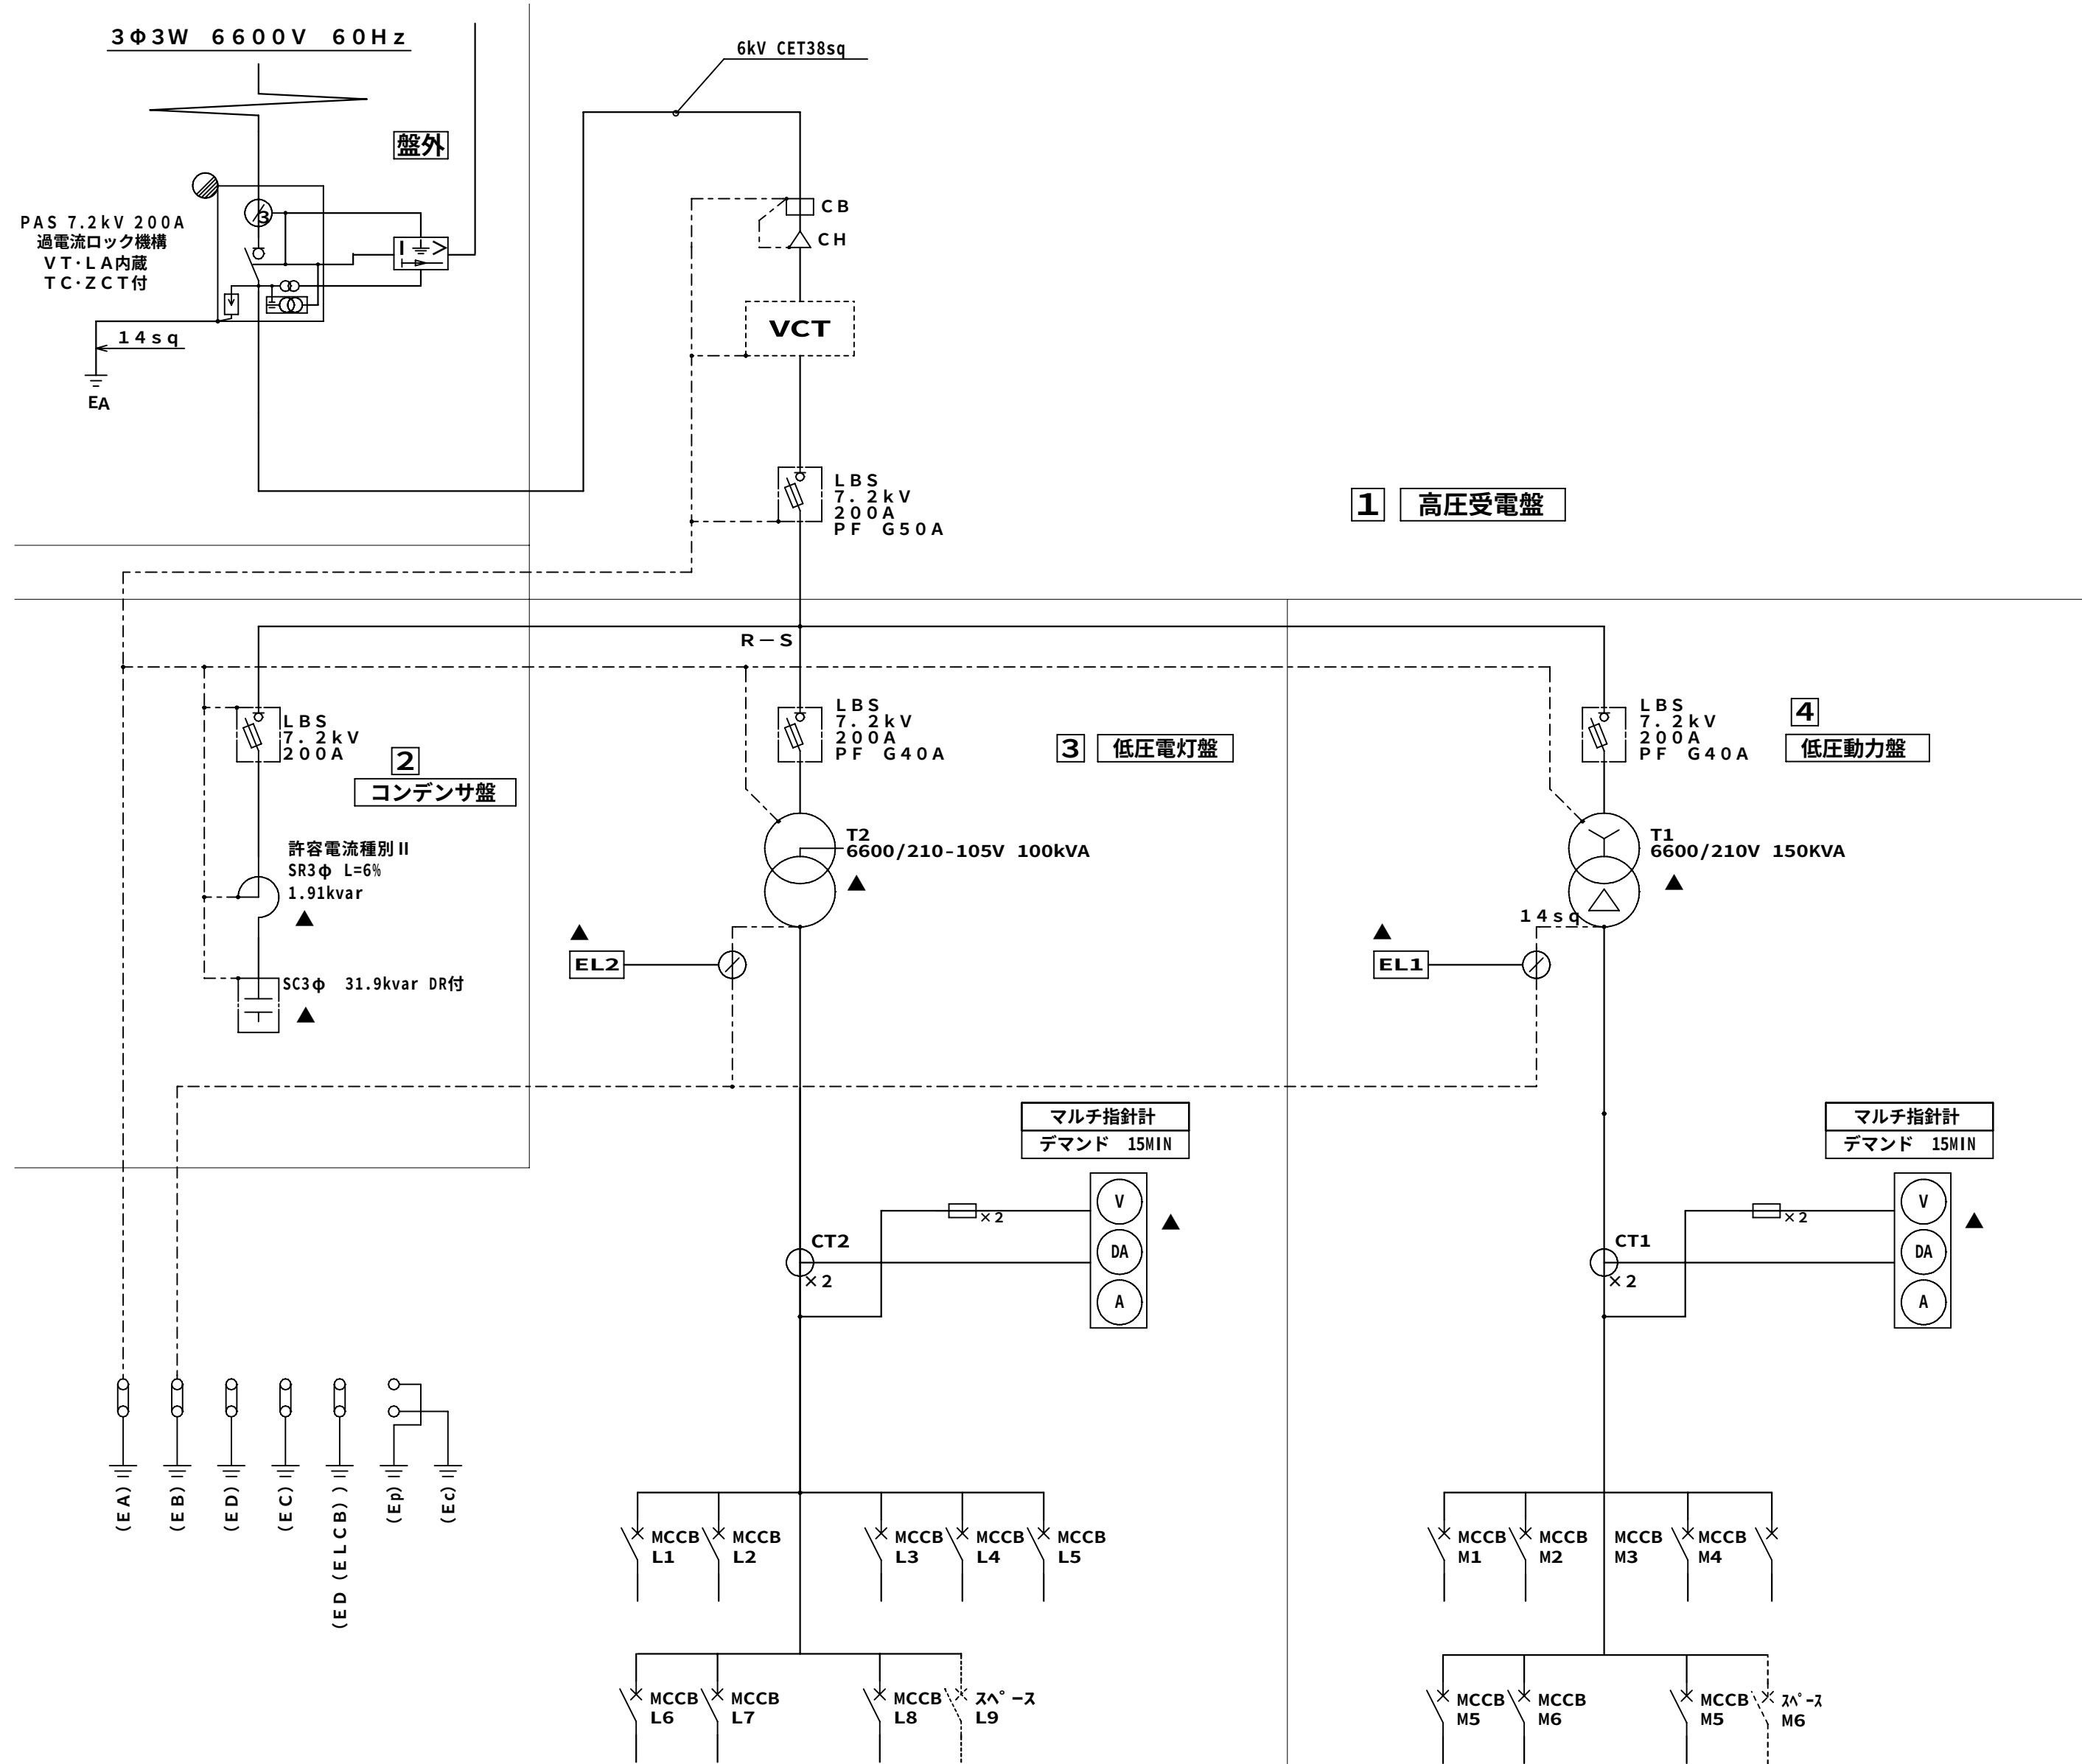


3 低圧電灯盤


幹線機器番号	MCCB定格	負荷名称	負荷容量 ケーブルサイズ	備考
L1	MCCB 3P 225AF/225AT	1L-1・1LM-1 1LM-2・1LM-3	32.0kVA CET100sq	
L2	MCCB 3P 225AF/225AT	2L-1～2L-5	25.5kVA CET100sq	
L3	MCCB 3P 225AF/225AT	3LM-1・3LM-2	32.0kVA CET100sq	
L4	MCCB 3P 100AF/100AT	予 備	kVA sq	
L5	MCCB 3P 100AF/100AT	予 備	kVA sq	
L6	MCCB 2P 50AF/ 20AT	LGR	kVA sq	
L7	MCCB 2P 50AF/ 20AT	コンデンサ	kVA sq	
L8	MCCB 2P 50AF/ 20AT	所内電源	kVA sq	
L9	MCCB 3P 100AF	スペース	kVA sq	

4 低圧動力盤

幹線機器番号	MCCB定格	負荷名称	負荷容量 ケーブルサイズ	備考
M1	MCCB 3P 225AF/225AT	1M-1・3LM-1	33.39kW CET100sq	
M2	MCCB 3P 225AF/225AT	2M-1	34.32kW CET100sq	
M3	MCCB 3P 225AF/175AT	2M-1	28.7kW CET100sq	
M4	MCCB 3P 225AF/175AT	2M-1	28.7kW CET100sq	
M5	MCCB 3P 100AF/100AT	予 備	kW sq	
M6	MCCB 3P 100AF/100AT	予 備	kVA sq	
M7	MCCB 3P 100AF	スペース	kVA sq	
F1	MCCB 3P 100AF/75AT	消火ポンプ	5.5kW FP8sq-3C	隔壁

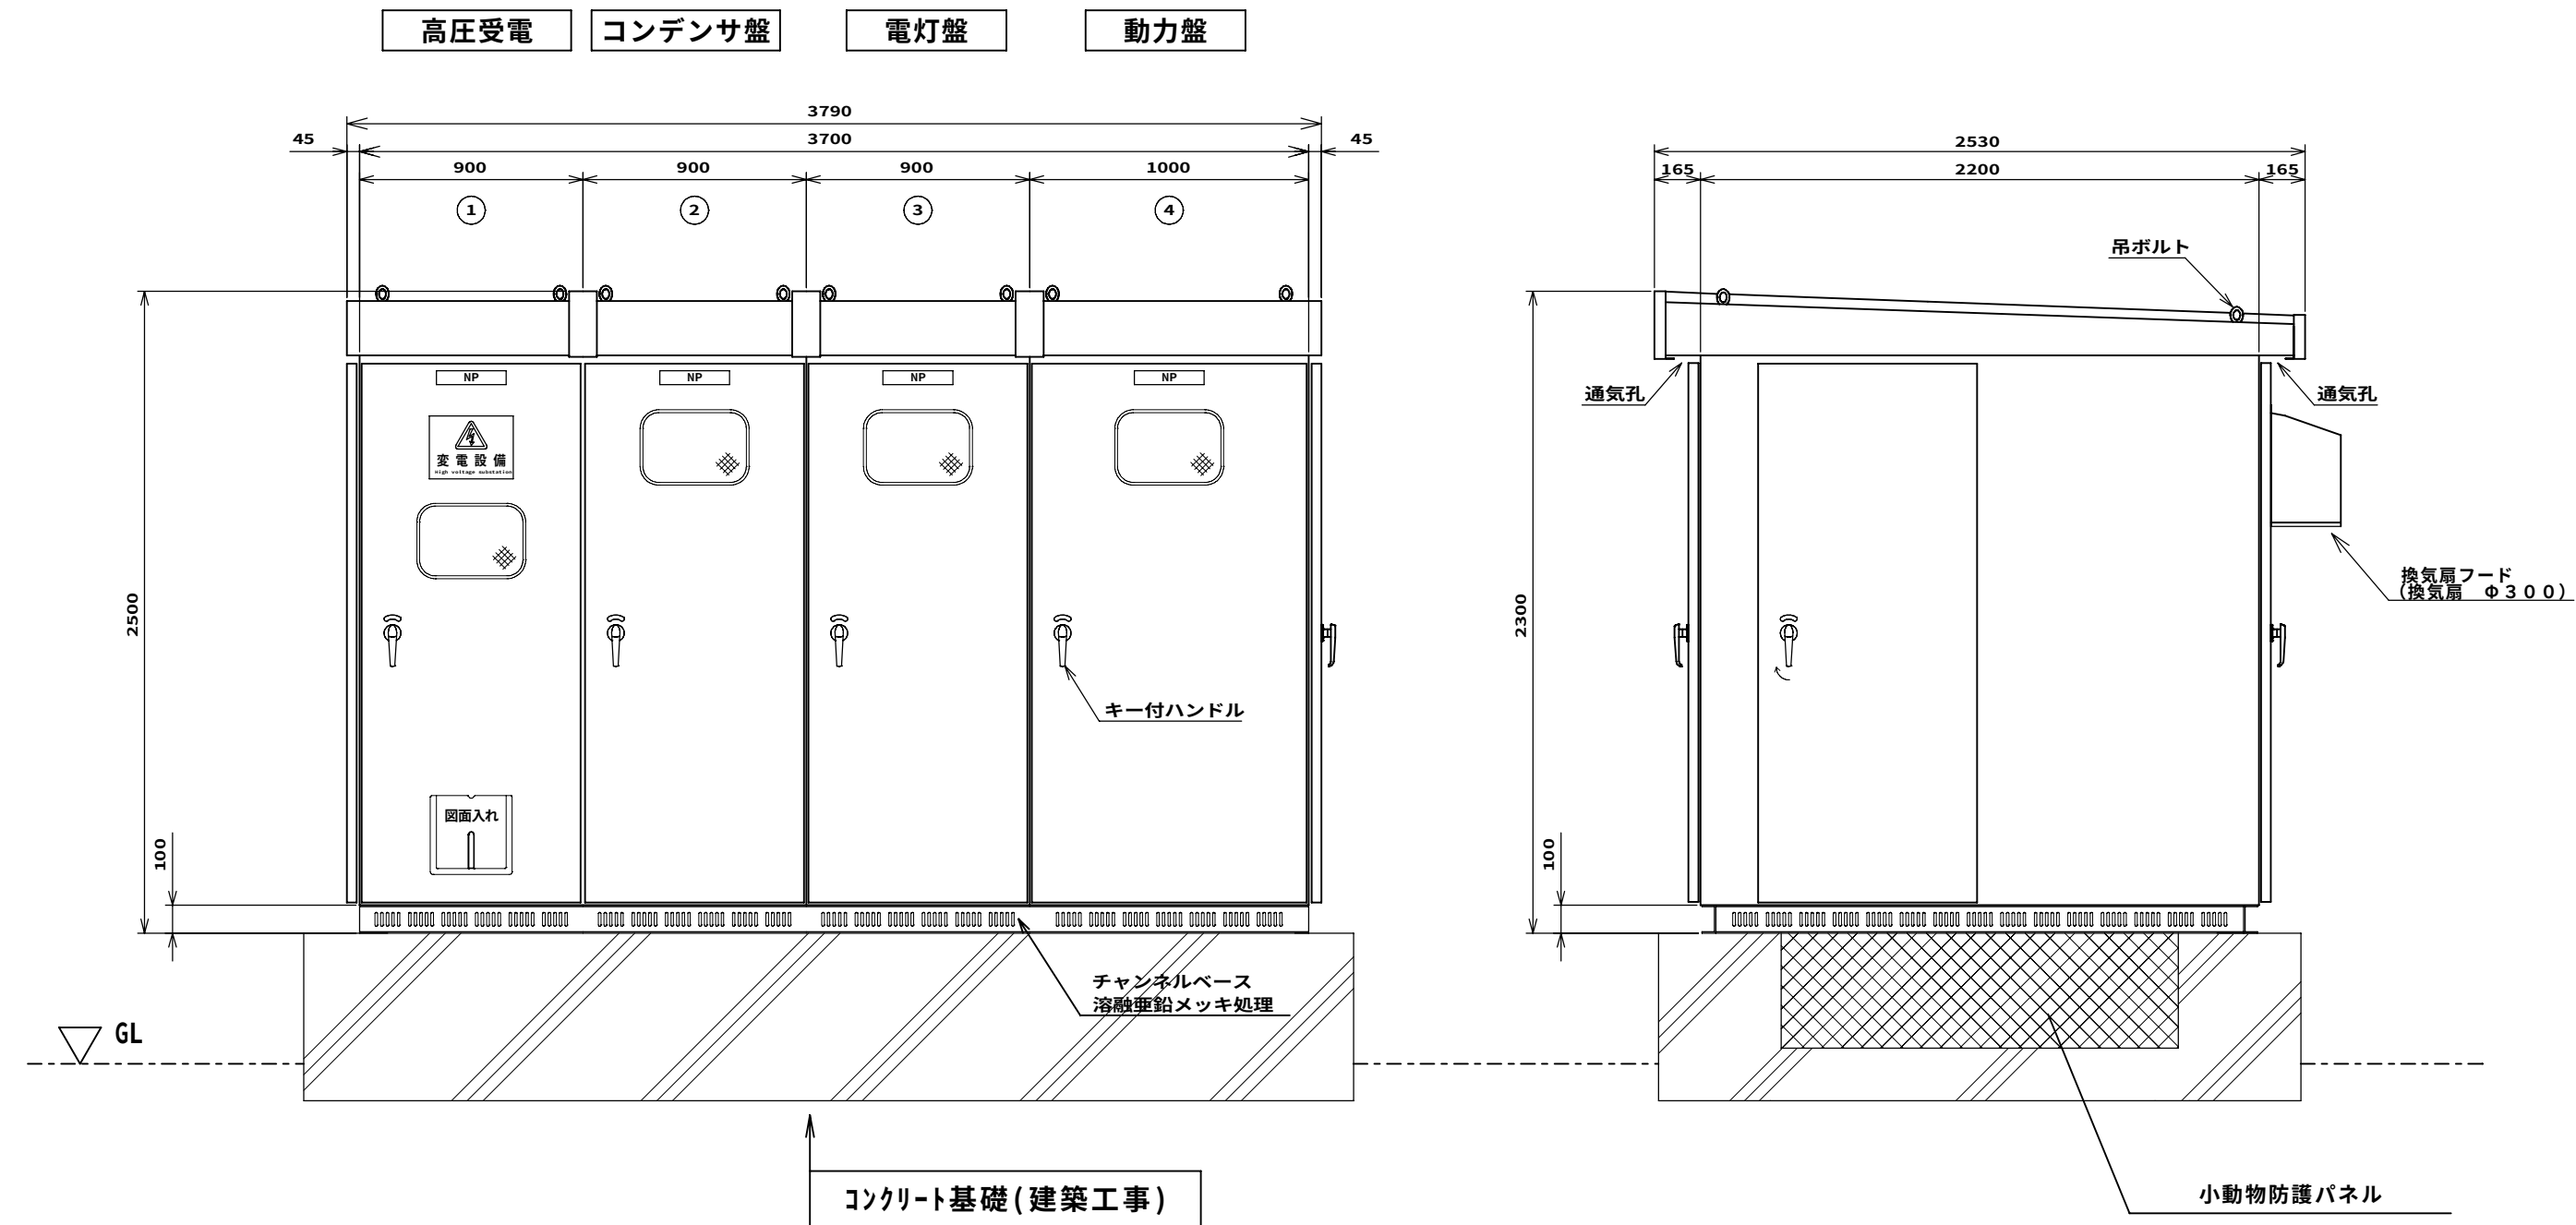

屋外型キュービクル参考姿図

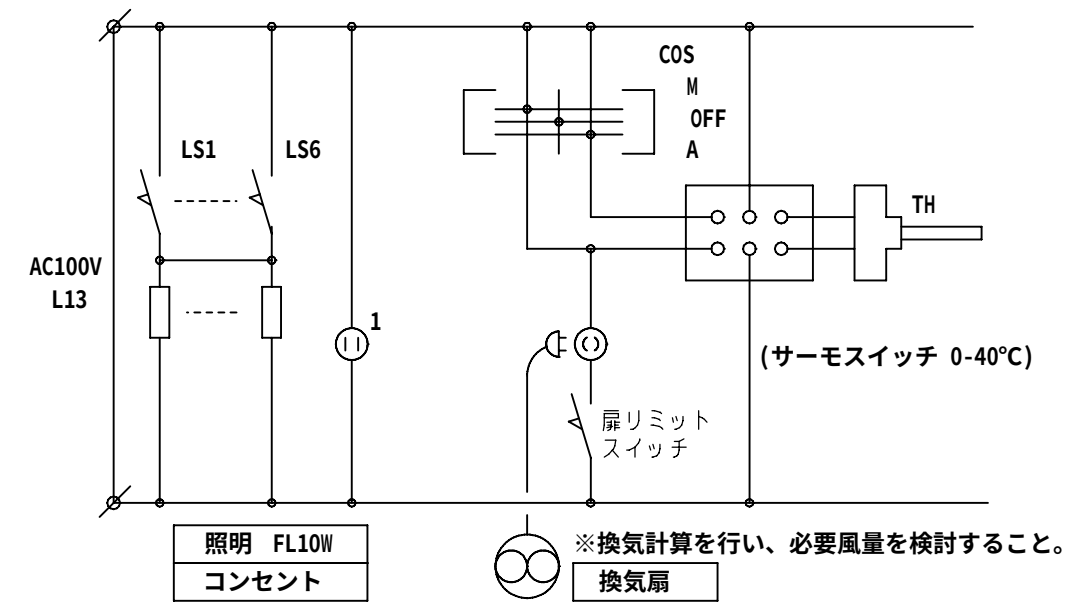

照明・換気扇・コンセント回路

(注記)

- 変圧器は、高効率型自冷式とする。【第三次トプルランナー適合品】
- 変圧器には、防震装置を設ける。
- 使用するPT、CTはエボキシモールド型とする。
- 配線用遮断器は、埋込形とする。
- ウェザーカバーはステンレス製防虫網付とする。
- LBSは、ヒューズストライカー付とする。
- 銅バー接続箇所には、サーモラベルを取付けの事。
- 名称板は、各裏表取付のこと。
- ABC粉末消火器10型・屋外SUS製格納箱含む（建築工事）
- 主任技術者等にて各種試験を行い記録書提出のこと。
- キュービクルの形状および寸法は参考とする。
- 屋外キュービクル用コンクリート基礎は建築工事とする。
- ▲は警報接点を示す。
- 漏電警報の表示ランプは自己保持回路とする。
- 消防庁又は消防署長が火災予防上支障が無いと認める構造を有するねじり式とすること。
所轄消防署に受電設備の設置届出書を設置の3日前までに届出のこと。

[illegible]

◆NOTE◆				-	-	-	一級建築士(大臣) 登録229265号 大村 悟子 株式会社 大村 建築設計事務所 TEL (0749)62-2651 FAX (0749)65-0351	◆TITLE◆ 旧農業管理センター改修工事(電気設備工事)	◆SHEET TITLE◆	◆SCALE◆	MANAGER	CHECKED	DRAWN	DRAWN	E - 0 6 /
	DATE	-	-	-	-	-			-	-					
	CHECK	-	-	-	-	-			-	-					
	DATE	-	-	-	-	-			-	-					

1	電灯分電盤参考結線図	2	電灯分電盤リスト	3	電灯分電盤リスト																																																																																																																			
AC 1φ3W 105/210V 60HZ <table><tr><td>点滅方式</td><td>点 灯</td><td>消 灯</td></tr><tr><td>(A)</td><td>自動点滅器</td><td>自動点滅器</td></tr><tr><td>(T)</td><td>自動点滅器</td><td>タイマー</td></tr></table> 分電盤姿図・形式 A B C D E F 露出型 埋込型 屋外型（屋根付） 自立型 プラスチック製 フタ付 露出、半埋込両用型 凡 例 <table><tr><th>記 号</th><th>名 称</th><th>備 考</th></tr><tr><td></td><td>配線用遮断器</td><td></td></tr><tr><td></td><td>電磁接触器</td><td></td></tr><tr><td></td><td>切替器</td><td></td></tr><tr><td></td><td>2 4 時間タイマー</td><td>停電補償付</td></tr><tr><td></td><td>自動点滅器</td><td>AC 100V</td></tr><tr><td></td><td>リモコンリレー</td><td>1P20A</td></tr><tr><td></td><td>リモコンリレー</td><td>2P20A</td></tr><tr><td></td><td>AC 100V 防災回路</td><td></td></tr><tr><td></td><td>AC 100V 電灯回路</td><td></td></tr><tr><td></td><td>AC 100V 電灯回路（リモコン回路）</td><td></td></tr><tr><td></td><td>AC 200V 電灯回路</td><td></td></tr><tr><td></td><td>AC 200V 電灯回路（リモコン回路）</td><td></td></tr><tr><td></td><td>AC 100V コンセント回路</td><td></td></tr><tr><td></td><td>AC 200V コンセント回路</td><td></td></tr><tr><td></td><td>AC 100V 電灯回路（発電機回路）</td><td></td></tr><tr><td></td><td>AC 100V コンセント回路（発電機回路）</td><td></td></tr><tr><td></td><td>AC 100V 調光回路</td><td></td></tr></table> 注記） 1．リモコン回路は多重伝送フル2線式リモコンとする。 2．リレー制御用T/U（4回路用）、拡張端末及びリモコントランスを必要個数組込むこと。 3．分岐開閉器は協約形（コンパクトサイズ）とする。 4．公共建築工事仕様、指定色とする。		点滅方式	点 灯	消 灯	(A)	自動点滅器	自動点滅器	(T)	自動点滅器	タイマー	記 号	名 称	備 考		配線用遮断器			電磁接触器			切替器			2 4 時間タイマー	停電補償付		自動点滅器	AC 100V		リモコンリレー	1P20A		リモコンリレー	2P20A		AC 100V 防災回路			AC 100V 電灯回路			AC 100V 電灯回路（リモコン回路）			AC 200V 電灯回路			AC 200V 電灯回路（リモコン回路）			AC 100V コンセント回路			AC 200V コンセント回路			AC 100V 電灯回路（発電機回路）			AC 100V コンセント回路（発電機回路）			AC 100V 調光回路		AC1φ3W 100/200V L2 <table><tr><td>点滅方式</td><td>点 灯</td><td>消 灯</td></tr><tr><td>(A)</td><td>自動点滅器</td><td>自動点滅器</td></tr><tr><td>(T)</td><td>自動点滅器</td><td>タイマー</td></tr></table> 電灯分電盤リスト 2L-1 A 屋内 露出型 AC1φ3W 100/200V L2 <table><tr><td>点滅方式</td><td>点 灯</td><td>消 灯</td></tr><tr><td>(A)</td><td>自動点滅器</td><td>自動点滅器</td></tr><tr><td>(T)</td><td>自動点滅器</td><td>タイマー</td></tr></table> 電灯分電盤リスト 2L-2 A 屋内 露出型 上部ﾀﾞｲﾄﾞ AC1φ3W 100/200V L2-3 <table><tr><td>点滅方式</td><td>点 灯</td><td>消 灯</td></tr><tr><td>(A)</td><td>自動点滅器</td><td>自動点滅器</td></tr><tr><td>(T)</td><td>自動点滅器</td><td>タイマー</td></tr></table> 電灯分電盤リスト 2L-3 A 屋内 露出型 上部ﾀﾞｲﾄﾞ AC1φ3W 100/200V L2-4 <table><tr><td>点滅方式</td><td>点 灯</td><td>消 灯</td></tr><tr><td>(A)</td><td>自動点滅器</td><td>自動点滅器</td></tr><tr><td>(T)</td><td>自動点滅器</td><td>タイマー</td></tr></table> 電灯分電盤リスト 2L-4 A 屋内 露出型 上部ﾀﾞｲﾄﾞ AC1φ3W 100/200V L2-5 <table><tr><td>点滅方式</td><td>点 灯</td><td>消 灯</td></tr><tr><td>(A)</td><td>自動点滅器</td><td>自動点滅器</td></tr><tr><td>(T)</td><td>自動点滅器</td><td>タイマー</td></tr></table> 電灯分電盤リスト 2L-5 A 屋内 露出型 上部ﾀﾞｲﾄﾞ AC1φ3W 100/200V L2-6 <table><tr><td>点滅方式</td><td>点 灯</td><td>消 灯</td></tr><tr><td>(A)</td><td>自動点滅器</td><td>自動点滅器</td></tr><tr><td>(T)</td><td>自動点滅器</td><td>タイマー</td></tr></table>		点滅方式	点 灯	消 灯	(A)	自動点滅器	自動点滅器	(T)	自動点滅器	タイマー	点滅方式	点 灯	消 灯	(A)	自動点滅器	自動点滅器	(T)	自動点滅器	タイマー	点滅方式	点 灯	消 灯	(A)	自動点滅器	自動点滅器	(T)	自動点滅器	タイマー	点滅方式	点 灯	消 灯	(A)	自動点滅器	自動点滅器	(T)	自動点滅器	タイマー	点滅方式	点 灯	消 灯	(A)	自動点滅器	自動点滅器	(T)	自動点滅器	タイマー	点滅方式	点 灯	消 灯	(A)	自動点滅器	自動点滅器	(T)	自動点滅器	タイマー
点滅方式	点 灯	消 灯																																																																																																																						
(A)	自動点滅器	自動点滅器																																																																																																																						
(T)	自動点滅器	タイマー																																																																																																																						
記 号	名 称	備 考																																																																																																																						
	配線用遮断器																																																																																																																							
	電磁接触器																																																																																																																							
	切替器																																																																																																																							
	2 4 時間タイマー	停電補償付																																																																																																																						
	自動点滅器	AC 100V																																																																																																																						
	リモコンリレー	1P20A																																																																																																																						
	リモコンリレー	2P20A																																																																																																																						
	AC 100V 防災回路																																																																																																																							
	AC 100V 電灯回路																																																																																																																							
	AC 100V 電灯回路（リモコン回路）																																																																																																																							
	AC 200V 電灯回路																																																																																																																							
	AC 200V 電灯回路（リモコン回路）																																																																																																																							
	AC 100V コンセント回路																																																																																																																							
	AC 200V コンセント回路																																																																																																																							
	AC 100V 電灯回路（発電機回路）																																																																																																																							
	AC 100V コンセント回路（発電機回路）																																																																																																																							
	AC 100V 調光回路																																																																																																																							
点滅方式	点 灯	消 灯																																																																																																																						
(A)	自動点滅器	自動点滅器																																																																																																																						
(T)	自動点滅器	タイマー																																																																																																																						
点滅方式	点 灯	消 灯																																																																																																																						
(A)	自動点滅器	自動点滅器																																																																																																																						
(T)	自動点滅器	タイマー																																																																																																																						
点滅方式	点 灯	消 灯																																																																																																																						
(A)	自動点滅器	自動点滅器																																																																																																																						
(T)	自動点滅器	タイマー																																																																																																																						
点滅方式	点 灯	消 灯																																																																																																																						
(A)	自動点滅器	自動点滅器																																																																																																																						
(T)	自動点滅器	タイマー																																																																																																																						
点滅方式	点 灯	消 灯																																																																																																																						
(A)	自動点滅器	自動点滅器																																																																																																																						
(T)	自動点滅器	タイマー																																																																																																																						
点滅方式	点 灯	消 灯																																																																																																																						
(A)	自動点滅器	自動点滅器																																																																																																																						
(T)	自動点滅器	タイマー																																																																																																																						

2L-1

A

屋内
露出型

AC1φ3W
100/200V

CET 100sq
TOTAL 25.5 KVA

101

非常照明

100

○

2

50

20

102

廊下便所 電灯

438

○

2

50

20

103

会議室2-A-2-D 電灯

919

○

2

50

20

104

会議室2-B-2-C 電灯

921

○

2

50

20

105

外部照明

64

○

2

50

20

106

予 備

○

2

50

20

100V

301

端子盤 コンセント

100

○

2

50

20

302

廊下他 コンセント

400

○

2

50

20

303

会議室2-A コンセント

400

○

2

50

20

304

会議室2-B コンセント

400

○

2

50

20

305

会議室2-C② コンセント

400

○

2

50

20

306

会議室2-C① コンセント

400

○

2

50

20

307

会議室2-D コンセント

300

○

2

50

20

308

会議室2-D コンセント

300

○

2

50

20

309

電気温水機 コンセント

1300

○

2

50

20

310

湯沸室 コンセント

1000

○

2

50

20

311

男子便所 コンセント

850

○

2

50

20

312

女子便所 コンセント

1230

○

2

50

20

313

予 備

○

2

50

20

314

予 備

○

2

50

20

315

予 備

○

2

50

20

316

予 備

○

2

50

20

SP

スペース

2

50

SP

スペース

2

50

SP

スペース

2

50

SP

スペース

2

50

◎ ED ◎ ED (ELB)

2L-2

A

屋内
露出型
上部ｸﾞｯﾄﾞ

AC1φ3W
100/200V

CET 14sq
TOTAL 5.650 KVA

101

非常照明

10

○

2

50

20

102

電灯

740

○

2

50

20

301

端子盤 コンセント

100

○

2

50

20

302

コンセント

600

○

2

50

20

303

コンセント

600

○

2

50

20

304

コンセント

600

○

2

50

20

305

コンセント

500

○

2

50

20

306

コンセント

500

○

2

50

20

307

コンセント

1000

○

2

50

20

308

コンセント

1000

○

2

50

20

309

予 備

○

2

50

20

310

予 備

○

2

50

20

311

予 備

○

2

50

20

312

予 備

○

2

50

20

SP

スペース

2

50

SP

スペース

2

50

SP

スペース

2

50

SP

スペース

2

50

◎ ED ◎ ED (ELB)

2L-3

A

東近江地区
土地改良区
屋内
露出型
上部ｸﾞｯﾄﾞ

AC1φ3W
100/200V

CE 5.5sq-3C
TOTAL 3.302 KVA

101

電灯

402

○

2

50

20

102

予 備

○

2

50

20

301

ｺﾝﾍﾞﾝﾄ

1000

○

2

50

20

302

ｺﾝﾍﾞﾝﾄ

1000

○

2

50

20

303

ｺﾝﾍﾞﾝﾄ

600

○

2

50

20

304

ｺﾝﾍﾞﾝﾄ

300

○

2

50

20

305

ｺﾝﾍﾞﾝﾄ

○

2

50

20

306

ｺﾝﾍﾞﾝﾄ

○

2

50

20

SP

ｽﾍﾟｰｽ

2

50

SP

ｽﾍﾟｰｽ

2

50

◎ ED ◎ ED (ELB)

2L-4

A

企画課
統計室
屋内
露出型
上部ｸﾞｯﾄﾞ

AC1φ3W
100/200V

CE 5.5sq-3C
TOTAL 3.302 KVA

101

電灯

402

○

2

50

20

102

予 備

○

2

50

20

301

ｺﾝﾍﾞﾝﾄ

1000

○

2

50

20

302

ｺﾝﾍﾞﾝﾄ

1000

○

2

50

20

303

ｺﾝﾍﾞﾝﾄ

600

○

2

50

20

304

ｺﾝﾍﾞﾝﾄ

300

○

2

50

20

305

ｺﾝﾍﾞﾝﾄ

○

2

50

20

306

ｺﾝﾍﾞﾝﾄ

○

2

50

20

SP

ｽﾍﾟｰｽ

2

50

SP

ｽﾍﾟｰｽ

2

50

◎ ED ◎ ED (ELB)

2L-5

A

住まい
創生センター
屋内
露出型
上部ｸﾞｯﾄﾞ

AC1φ3W
100/200V

CE 5.5sq-3C
TOTAL 3.302 KVA

101

電灯

402

○

2

50

20

102

予 備

○

2

50

20

301

ｺﾝﾍﾞﾝﾄ

1000

○

2

50

20

302

ｺﾝﾍﾞﾝﾄ

1000

○

2

50

20

303

ｺﾝﾍﾞﾝﾄ

600

○

2

50

20

304

ｺﾝﾍﾞﾝﾄ

300

○

2

50

20

305

ｺﾝﾍﾞﾝﾄ

○

2

50

20

306

ｺﾝﾍﾞﾝﾄ

○

2

50

20

SP

ｽﾍﾟｰｽ

2

50







SP

ｽﾍﾟｰｽ

2

50

◎ ED ◎ ED (ELB)

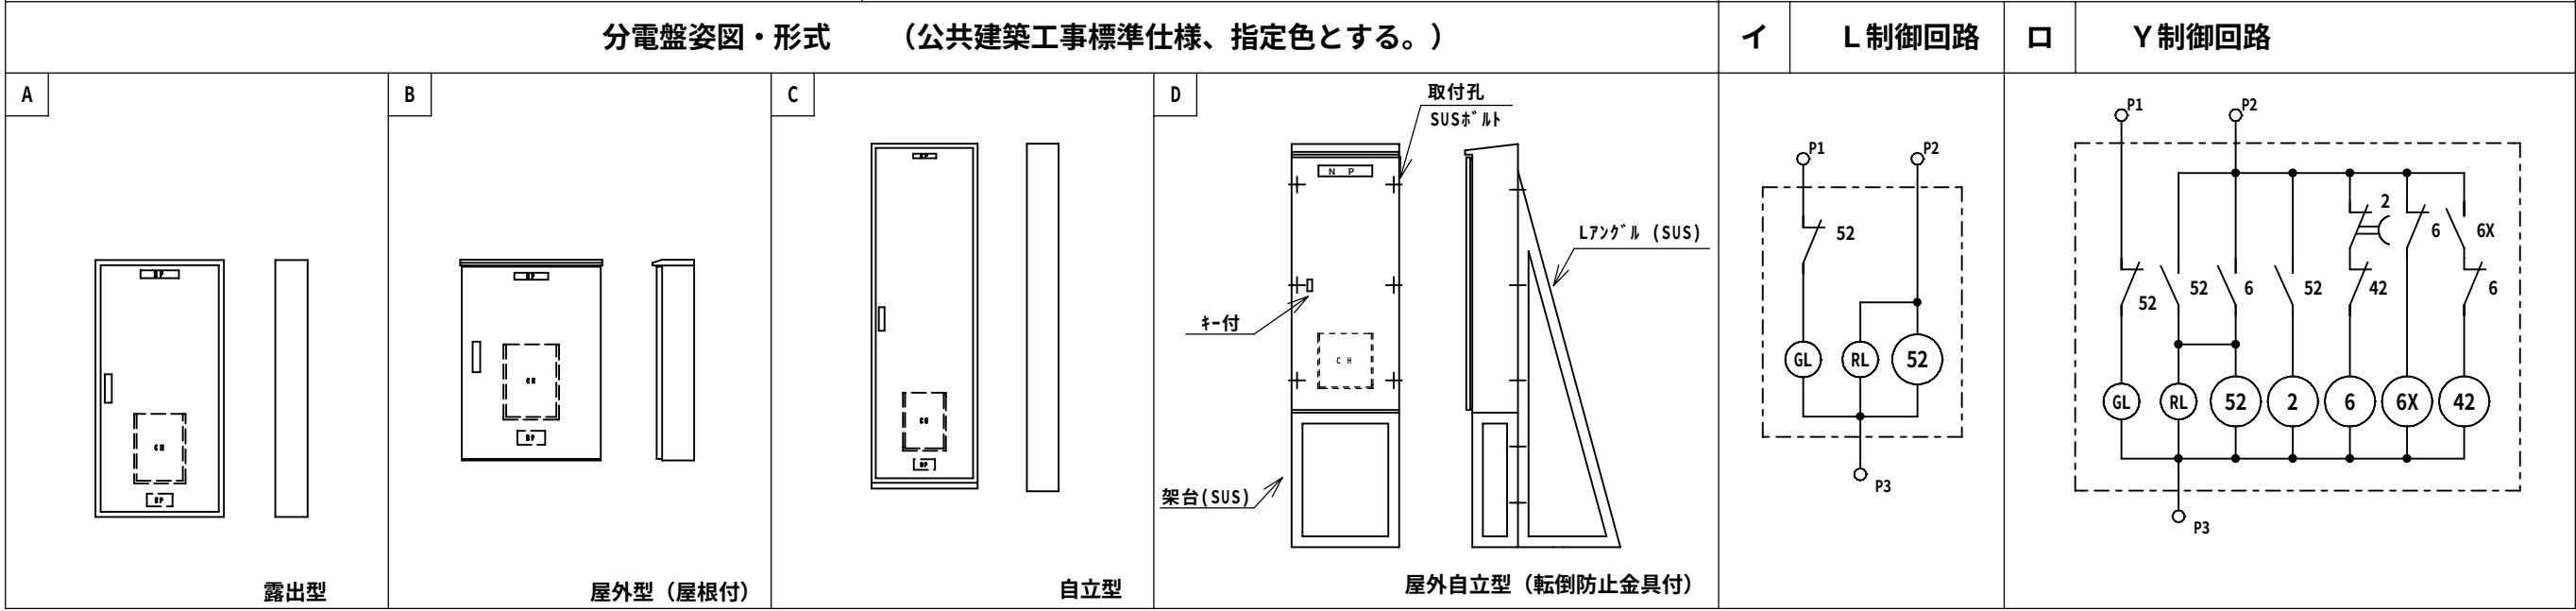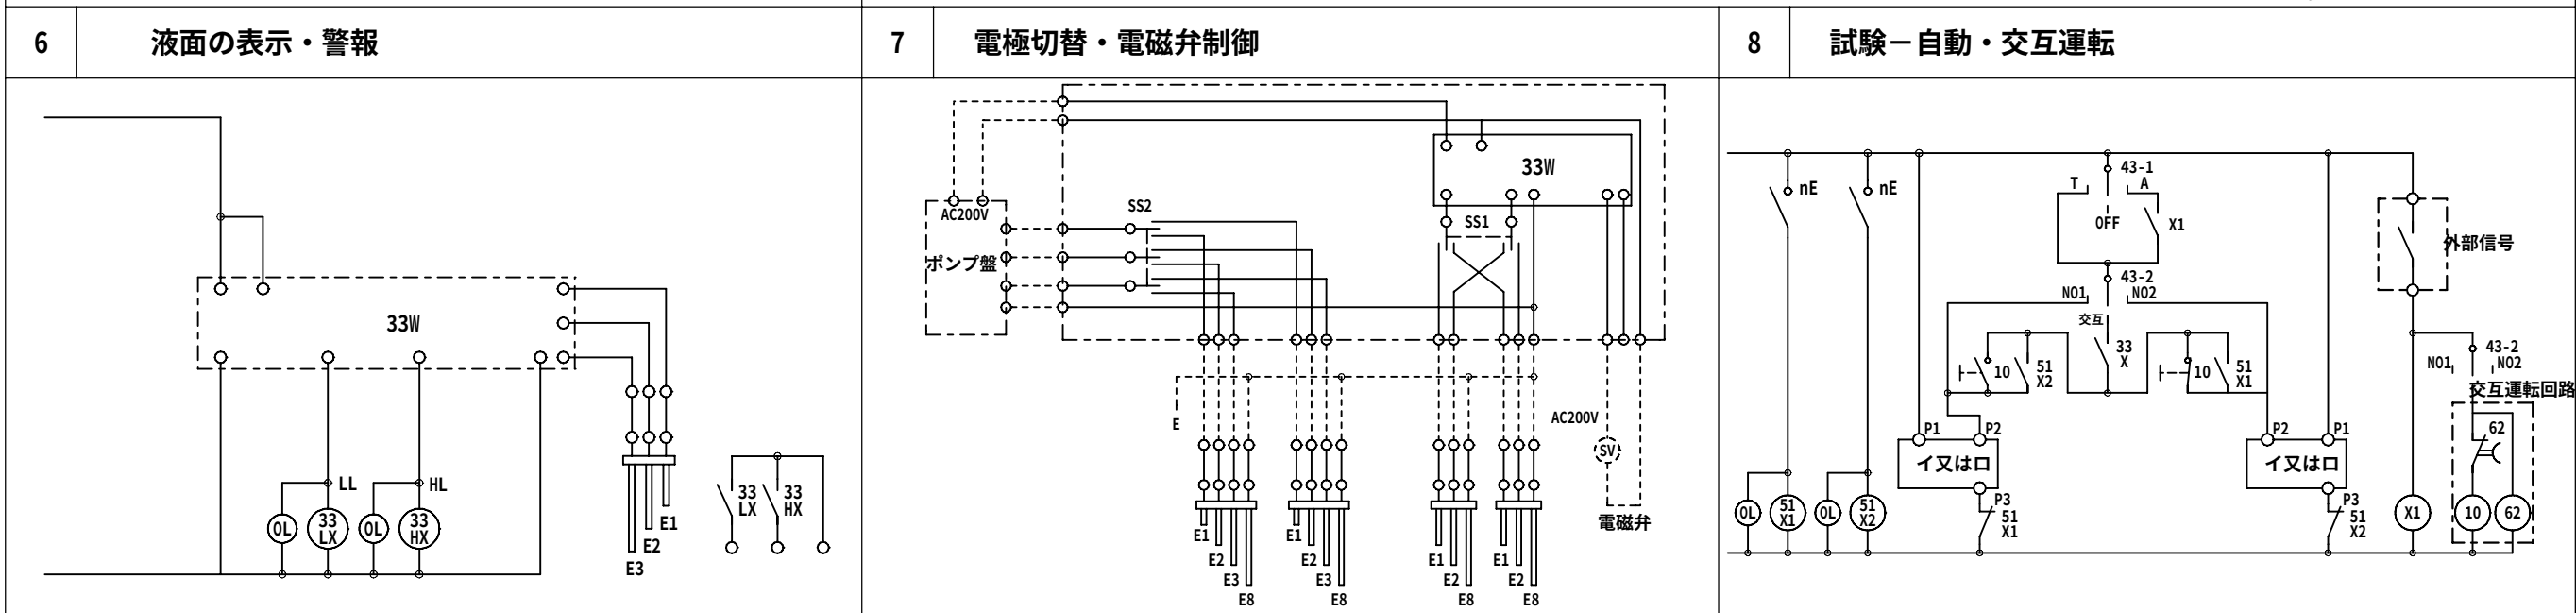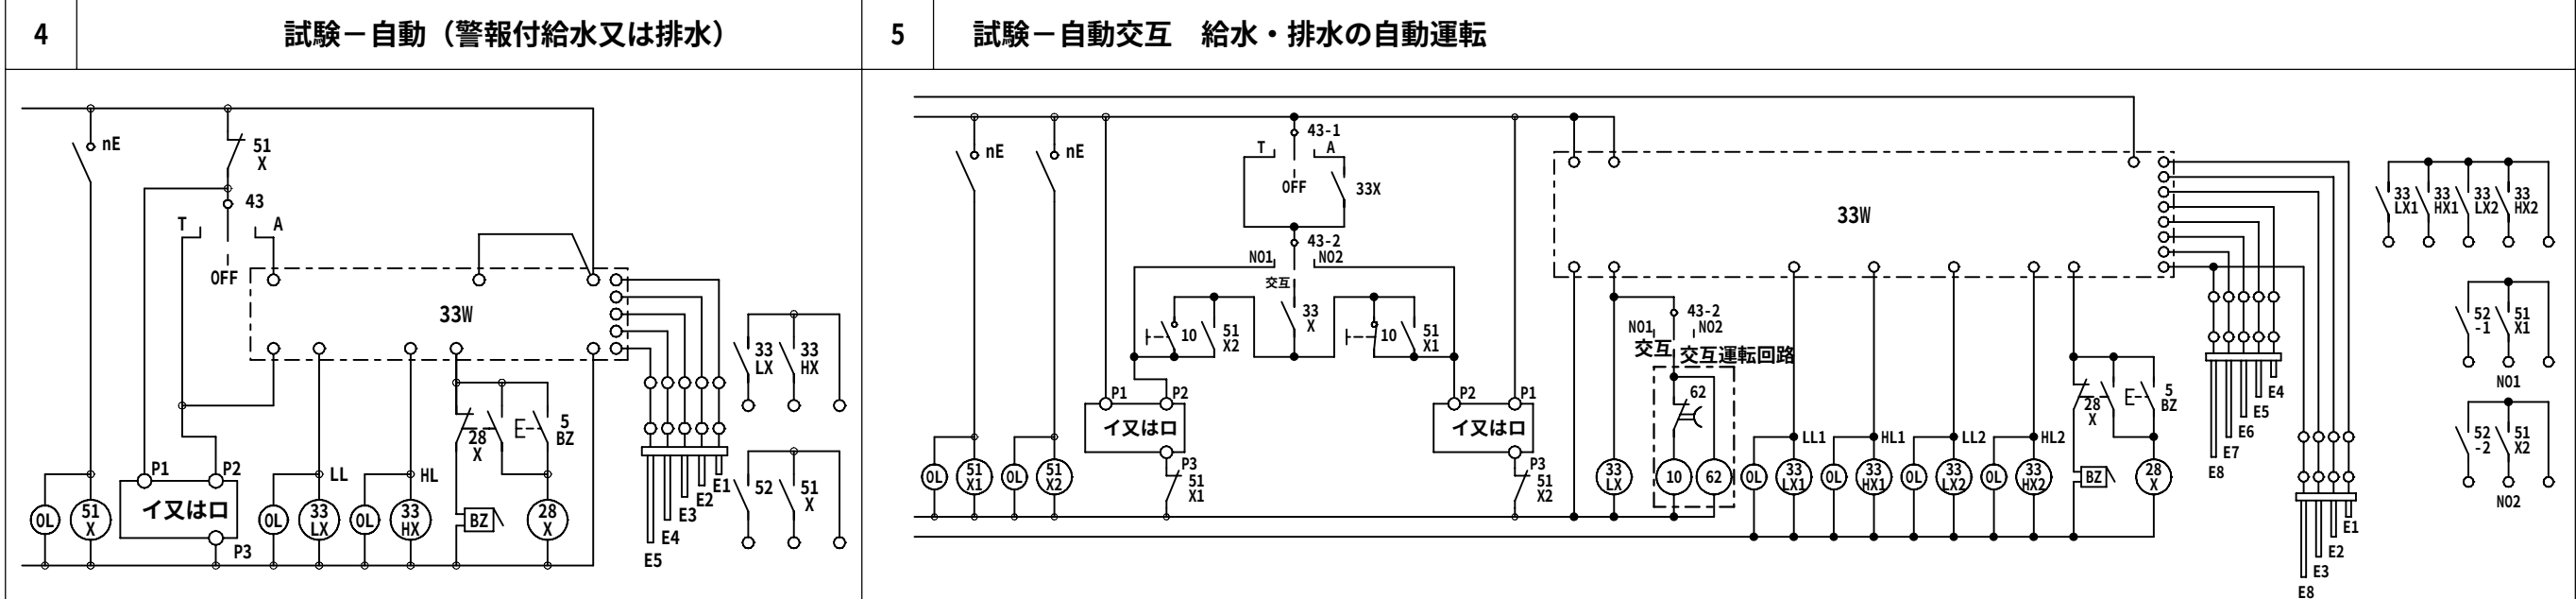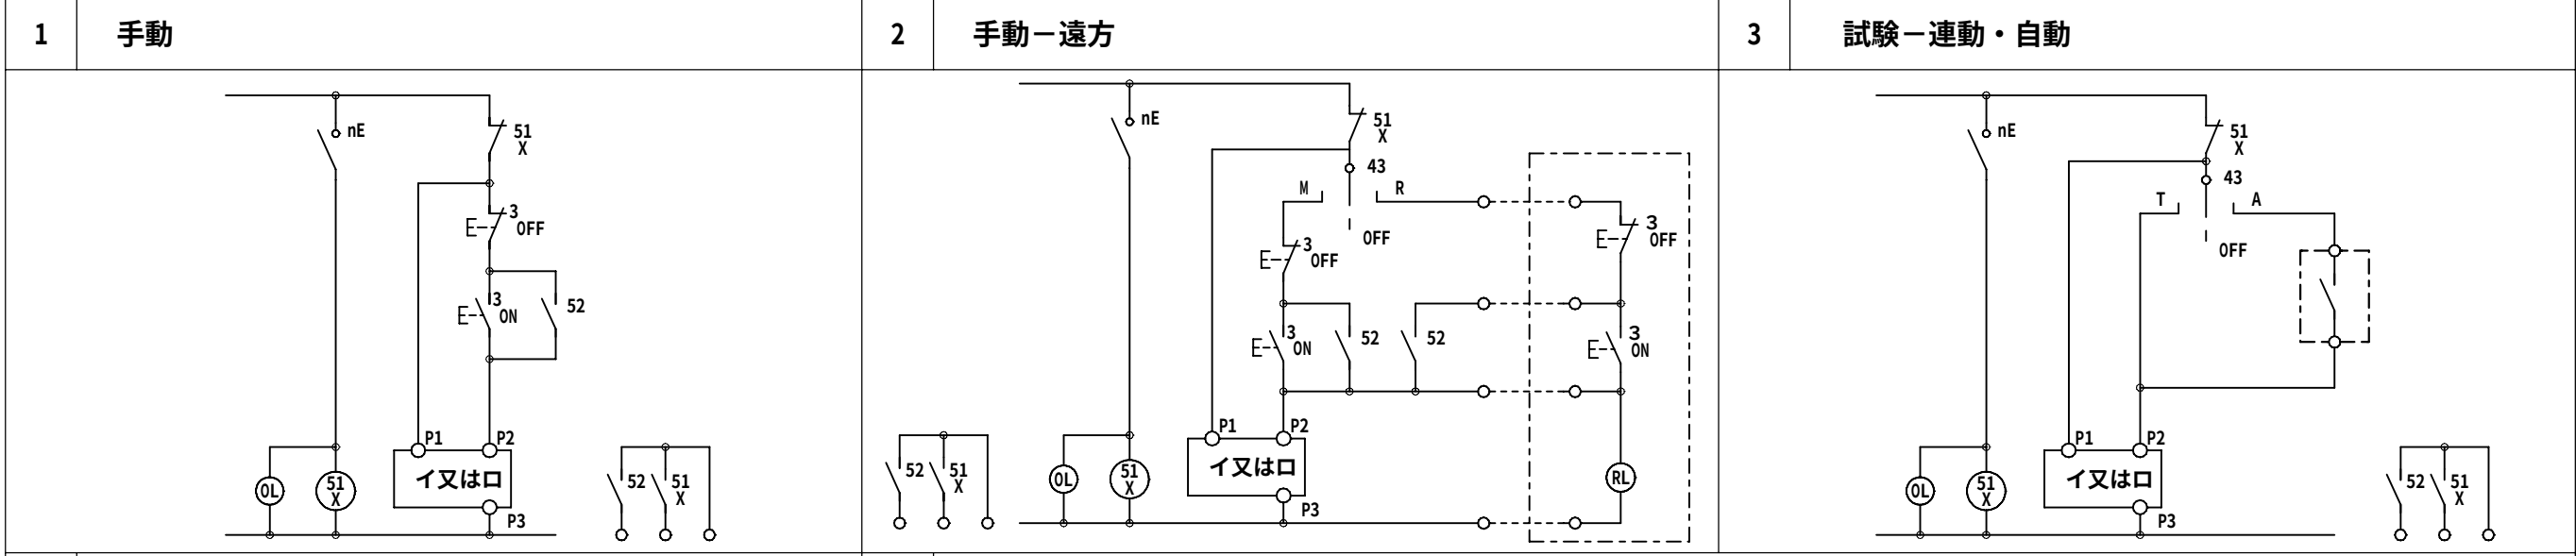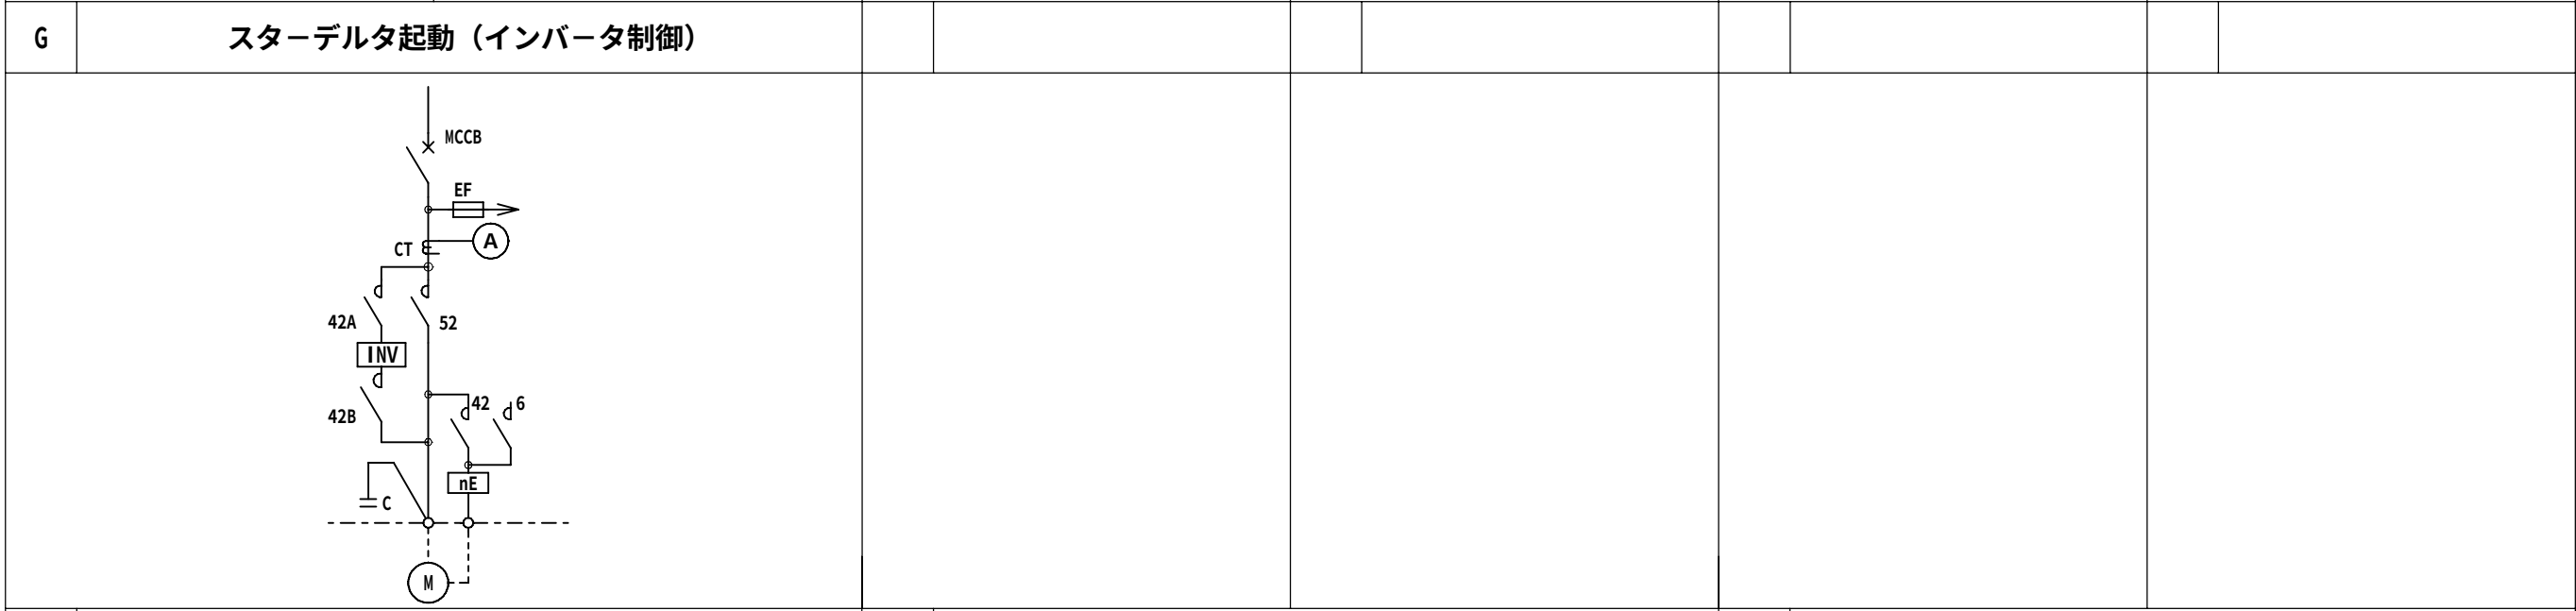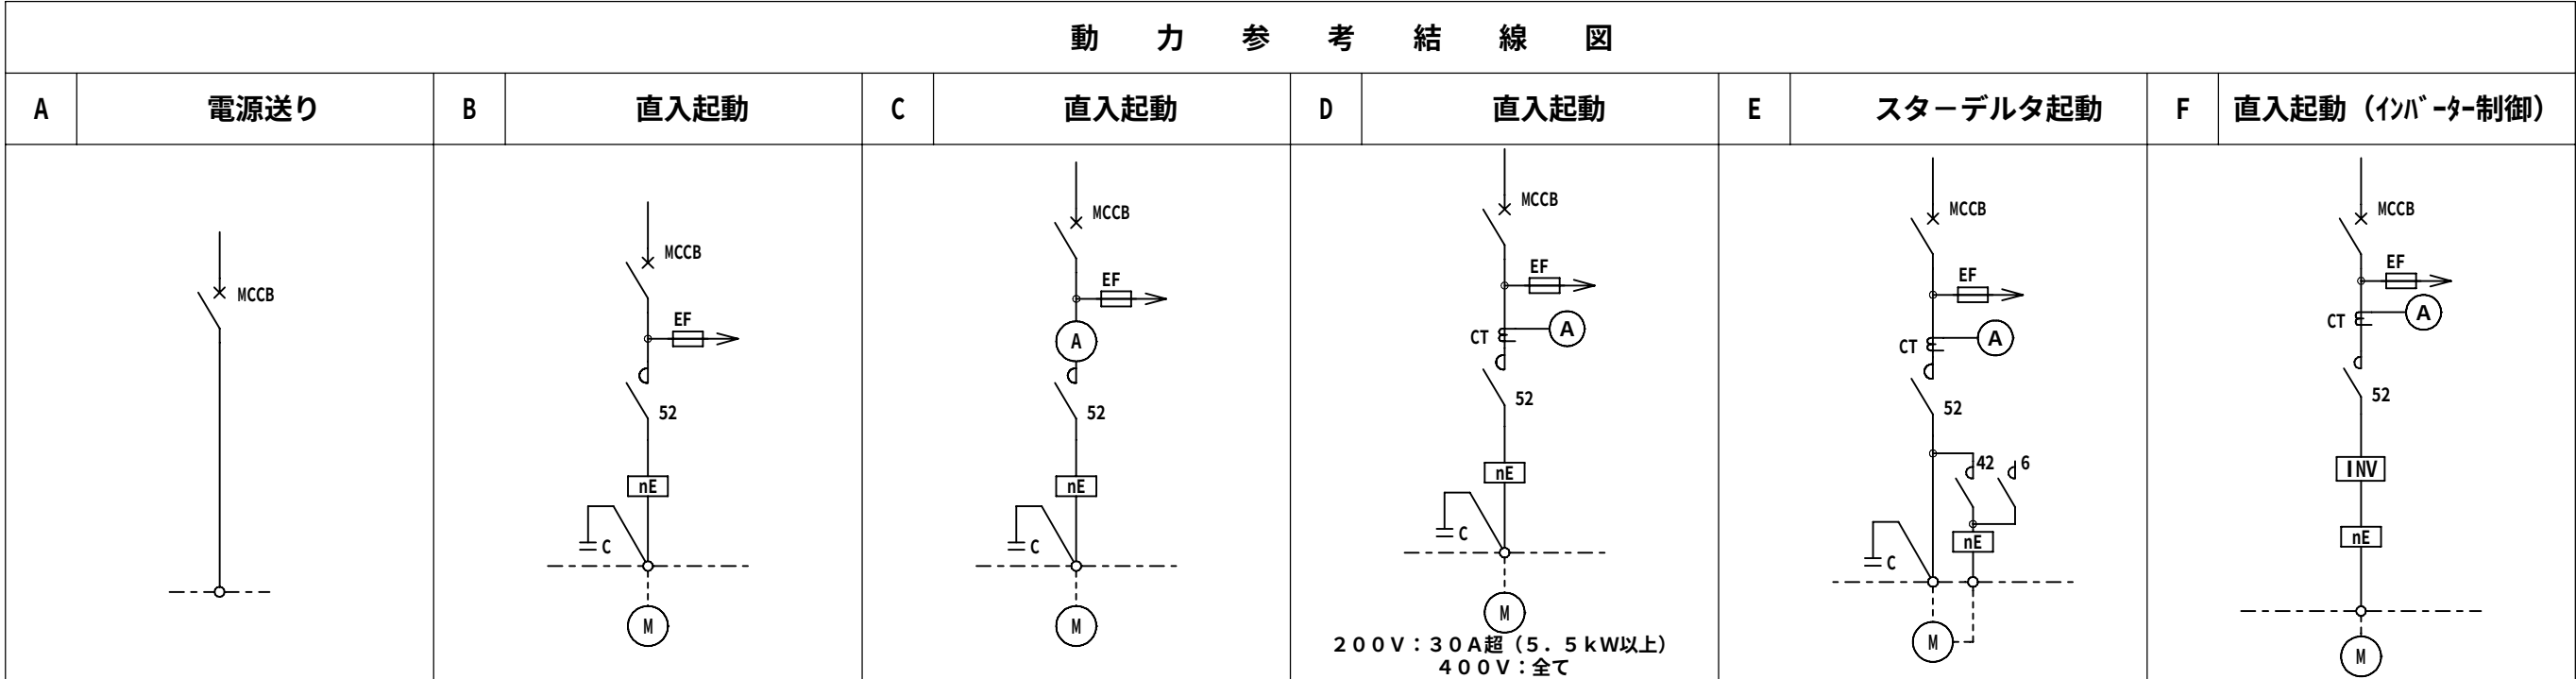

動力盤リスト

※注）公共建築設備工事仕様・指定色

盤名称 形式	幹線番号 合計容量	主開閉器 電気方式	分枝開閉器					記号	負荷名称	負荷容量		主回路	操 作 制御方式	運動及び インターロック	配管記線	警報盤				備 考
			MCB	ELB	P	AF	AT			KW	その他					満水	減水	異常	表示	
A 3LM-1 屋内 露出型 上部ダクト	CET 22sq 6.31 KW	◎ ED ◎ ED(ELB)	○	3	50	30		1	エレベーター	3.1		A			CE3.5sq-4C(内1CE)					
			○	3	30	15		2	防火シャッター	0.21		A			CE3.5sq-4C(内1CE)					
			○	3	50	30		3	3LM-2	3.0		A			CE5.5sq-4C(内1CE)					
			○	3	50			SP	スペース			A								
A 3LM-2 屋内 露出型 上部ダクト	CET 22sq 2.142KW	◎ ED ◎ ED(ELB)	○	3	30	15		1	排気ファン	0.696		B	2f		CE3.5sq-4C(内1CE)					
			○	3	30	15		2	排気ファン	0.696		B	2f		CE3.5sq-4C(内1CE)					
			○	3	30	15		3	舞台装置	0.75		A			CE3.5sq-4C(内1CE)					
			○	3	30	15		4	予 備			A								

◆NOTE◆

DATE	-	-	-	-	-
CHECK	-	-	-	-	-
DATE	-	-	-	-	-

一級建築士（大匠）登録229265号 大村 悟子
一級建築士事務所 滋賀県知事登録（ホ）152号

株式会社 大村 建築 設計 事務所
TEL (0749)62-2651
FAX (0749)65-0351
一級建築士事務所

◆TITLE◆

旧農業管理センター改修工事（電気設備工事）

◆SHEET TITLE◆

動力盤リスト-2

◆SCALE◆

no, scale

MANAGER



CHECKED

DRAWN


DRAWN

E - 1 0


◆SHEET No◆

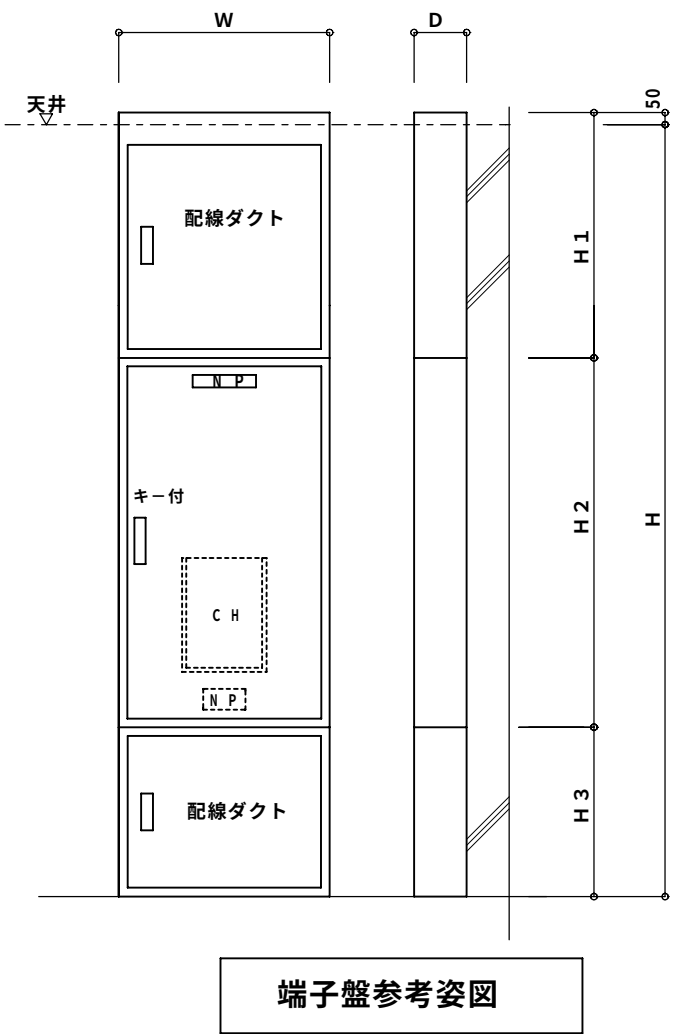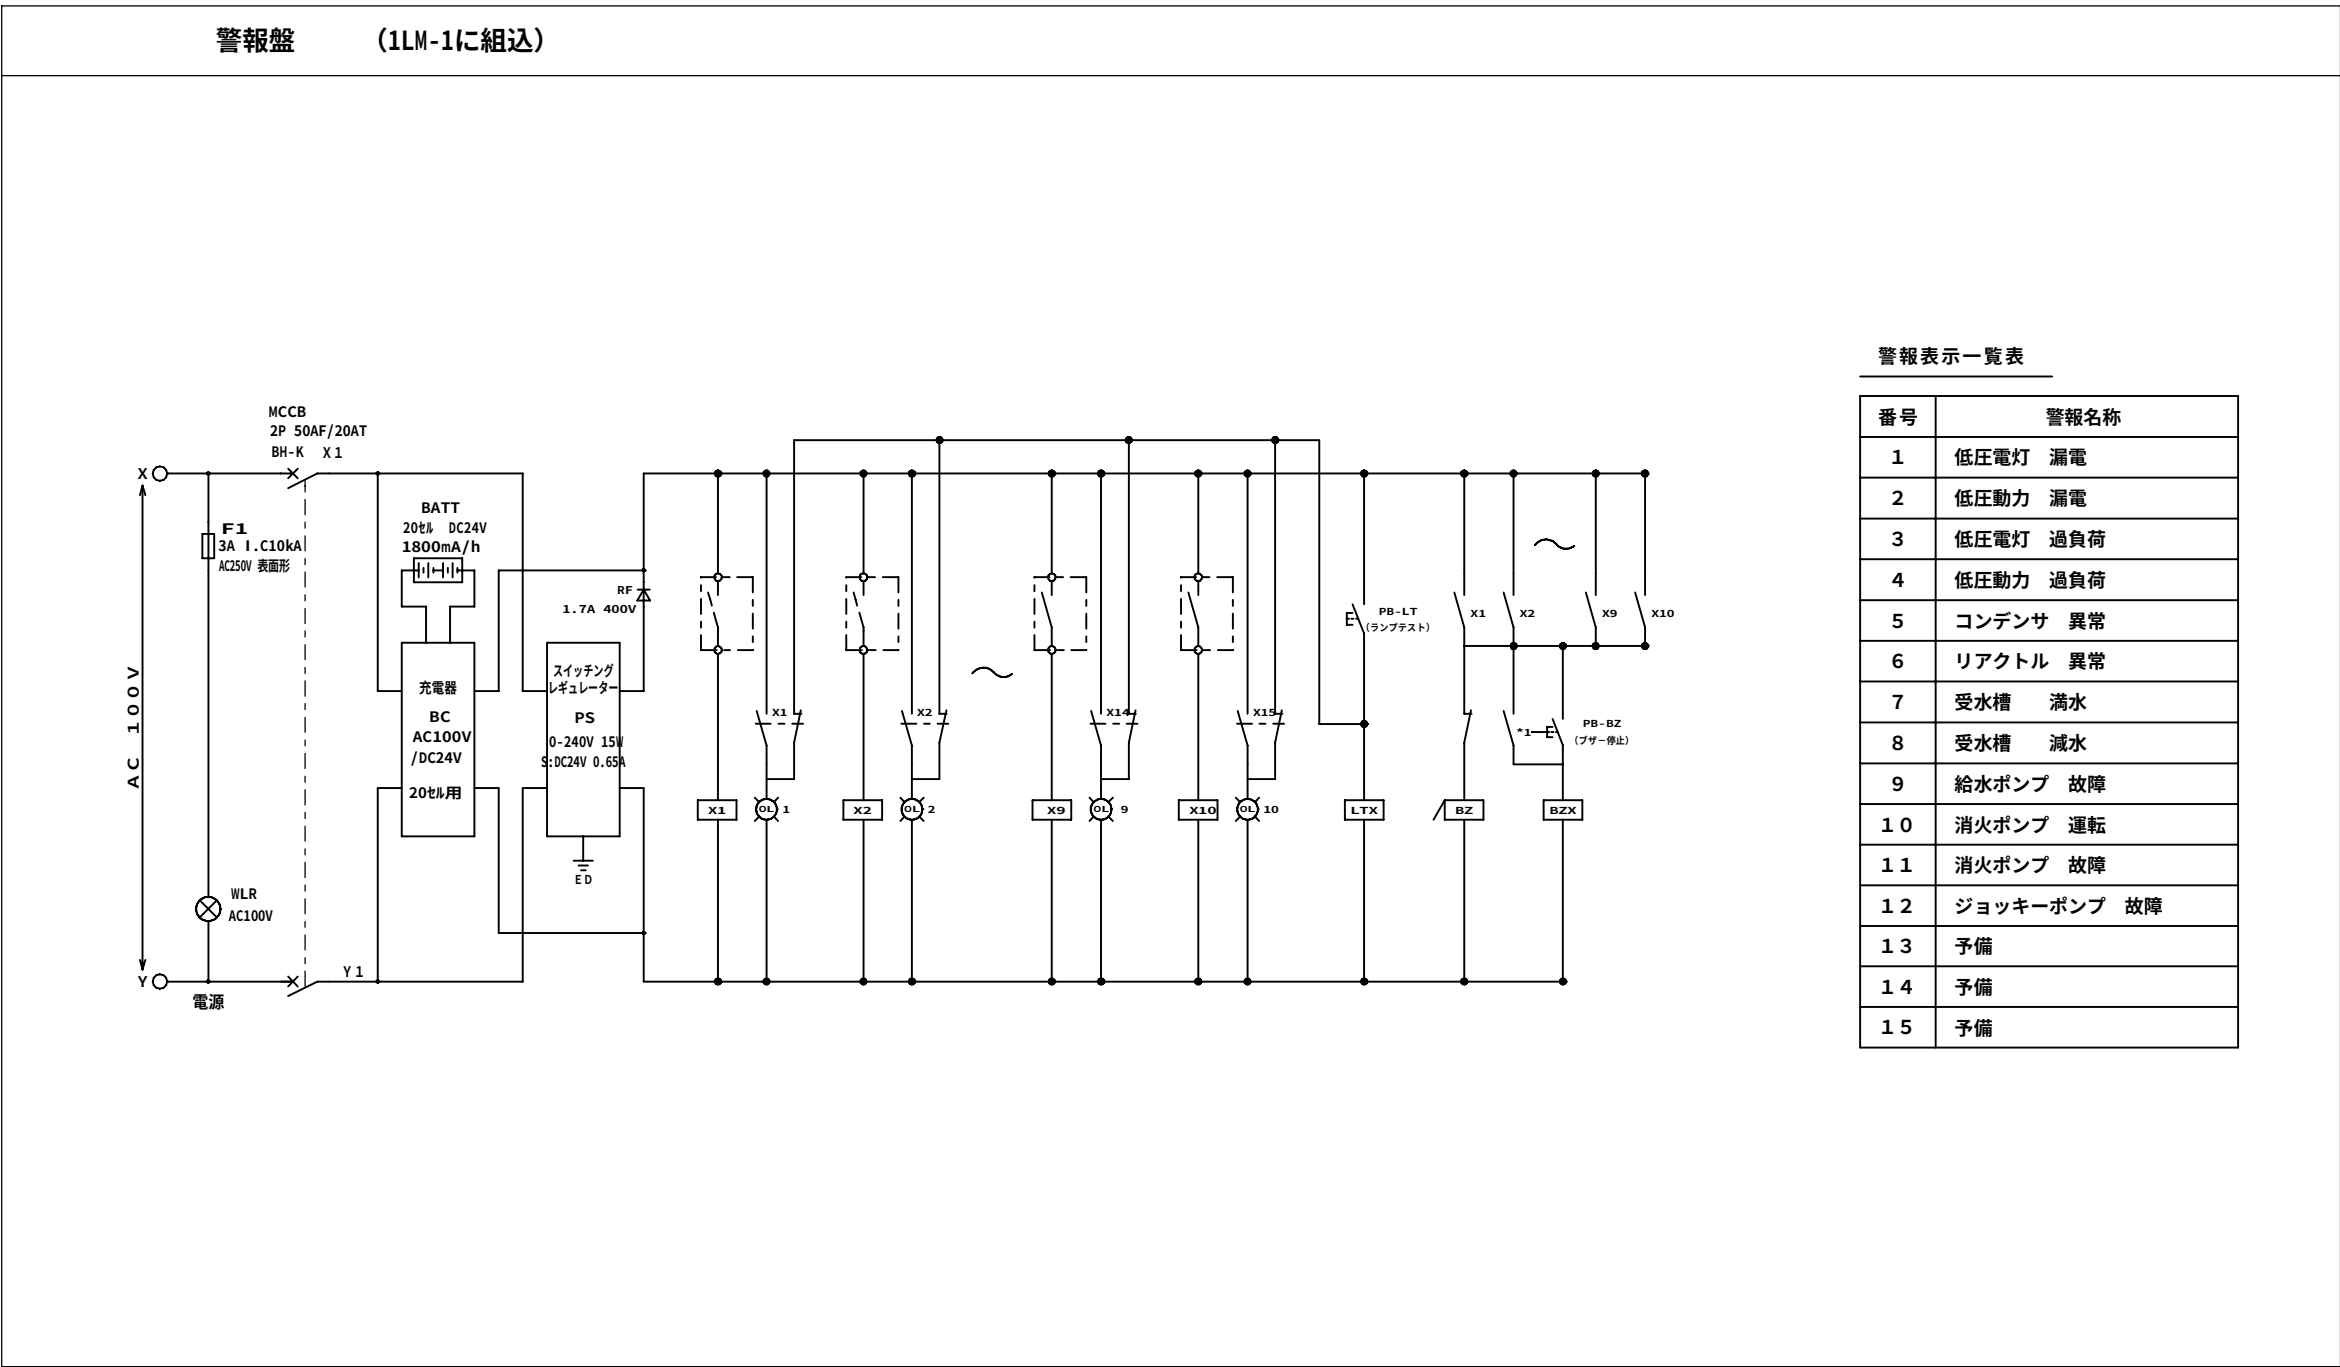


端子盤参考姿図

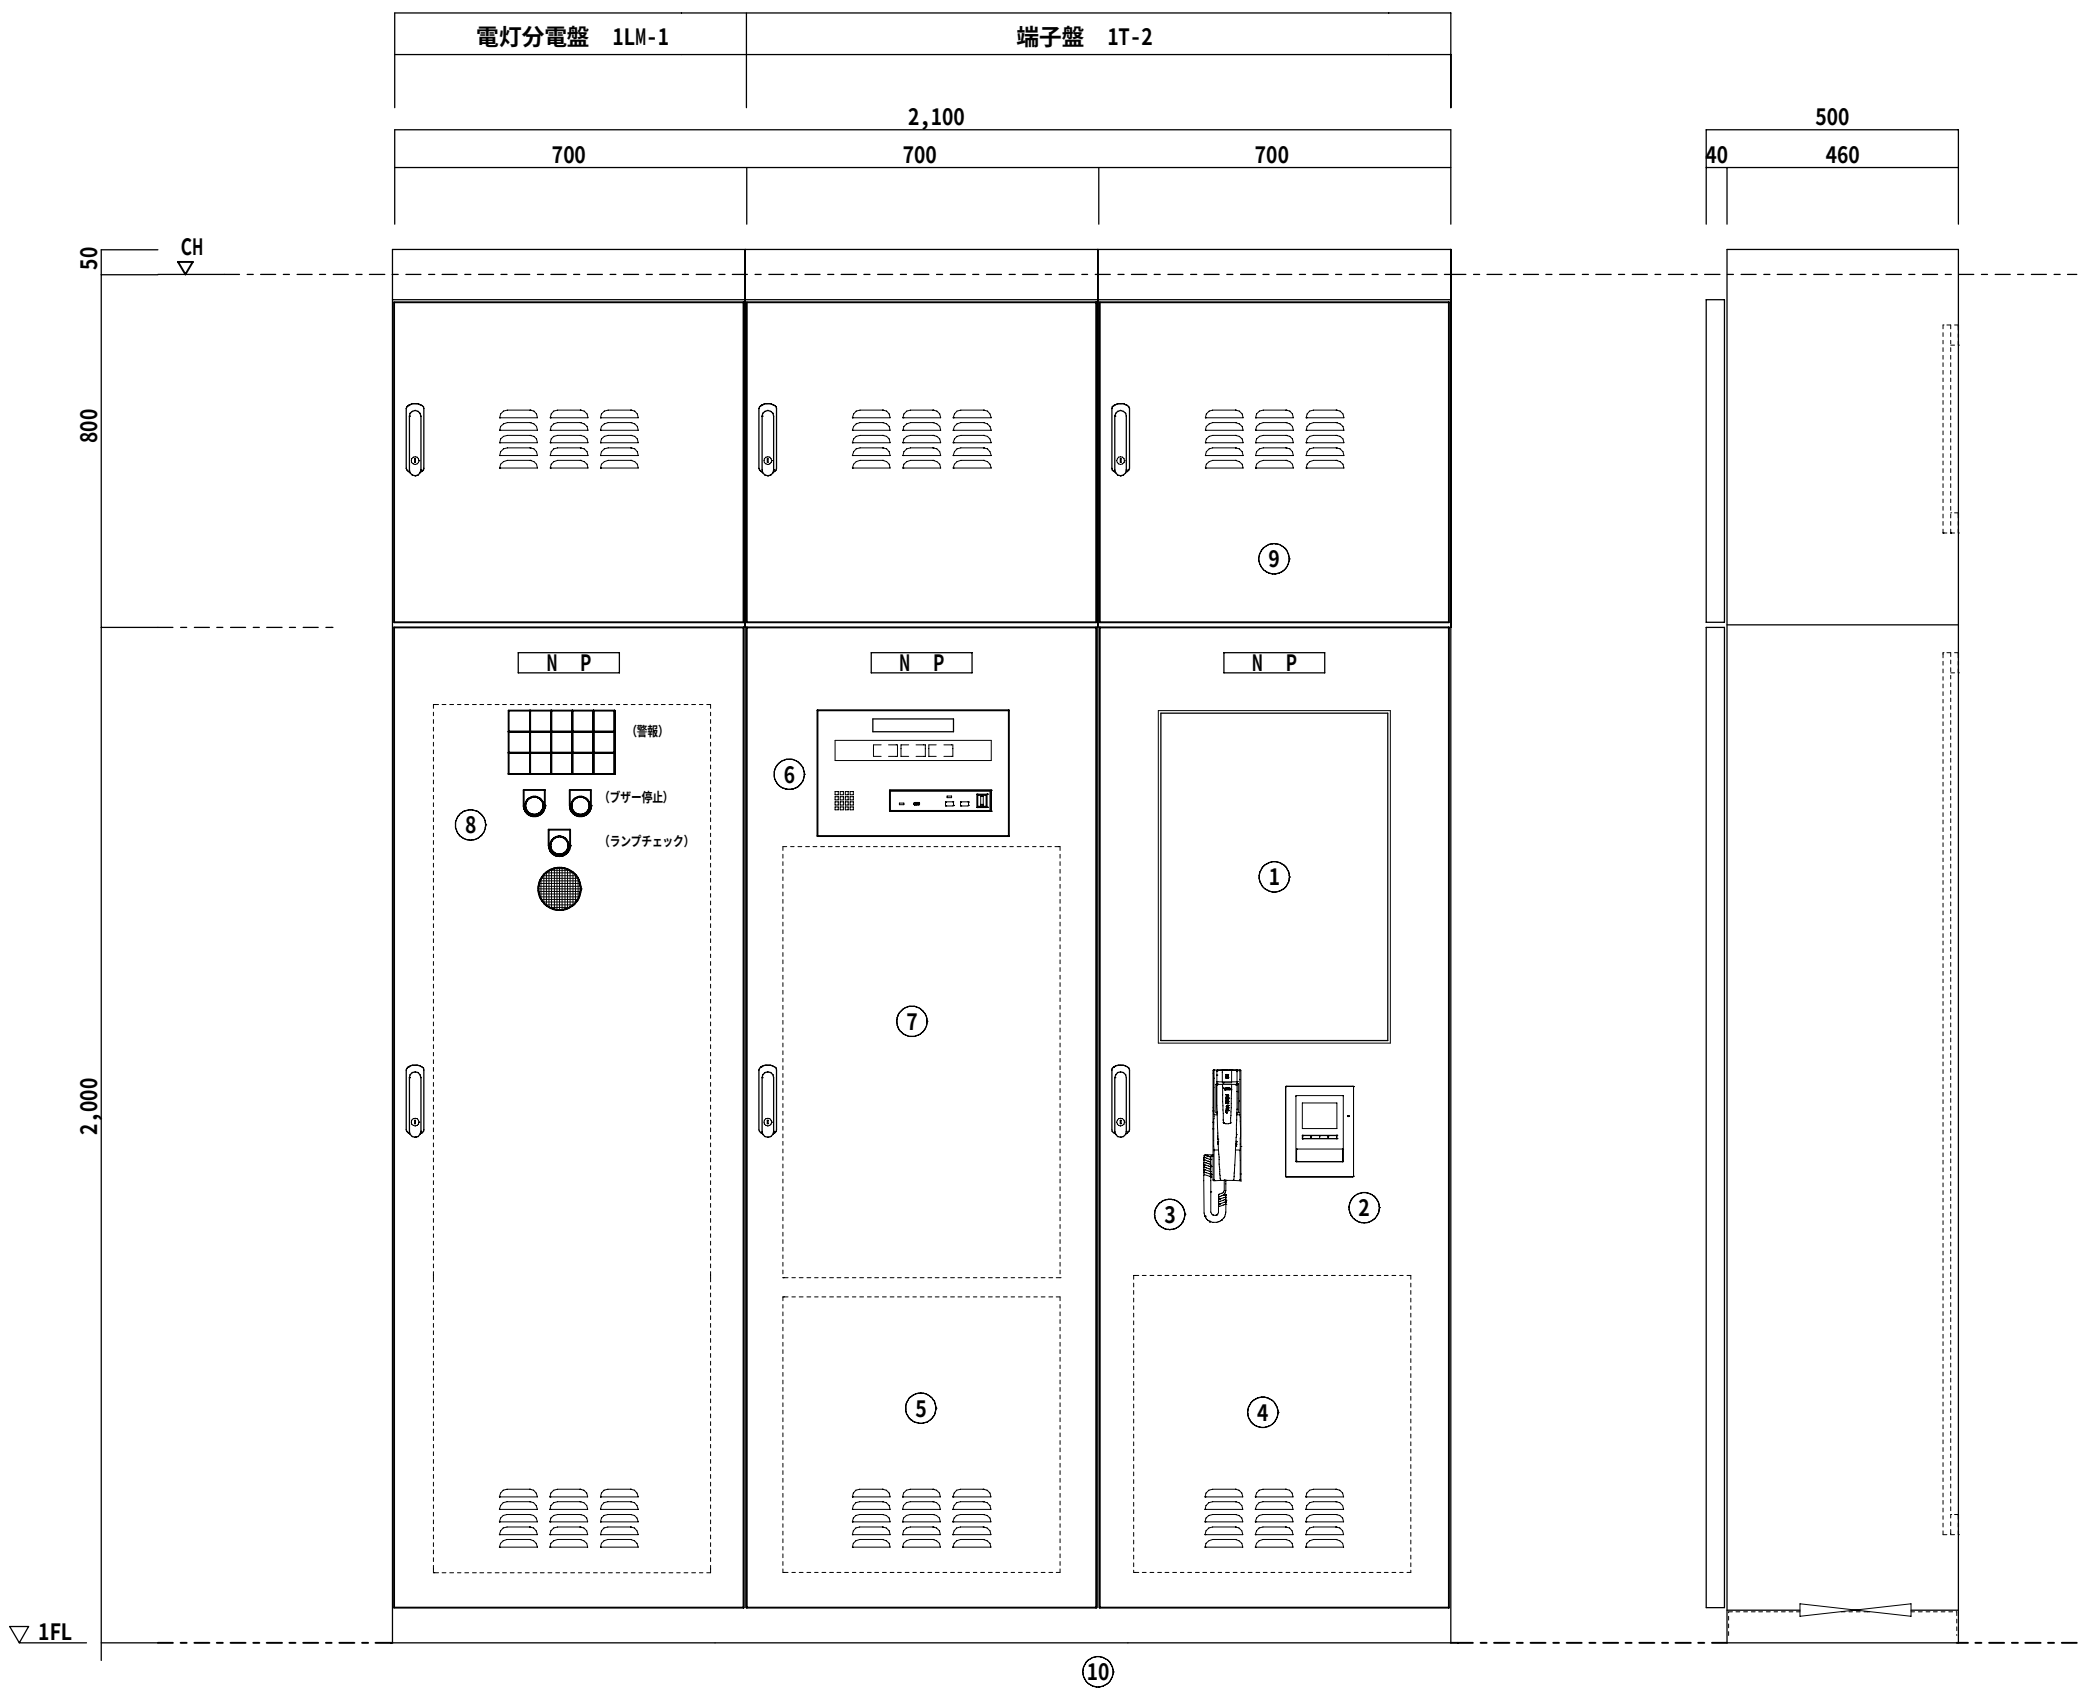


凡	例
---	---

 記 号	名 称	備 考
	引込開閉器盤	
	電灯分電盤	リスト参照
	電灯動力分電盤	リスト参照
	動力操作盤	リスト参照
	警 報 盤	
	電力量計	単 3 A (樹脂製取付板)
	電 動 機	機械設備工事
	電極保持器	電極棒及びセパレーター共
	換 気 扇	機械設備工事
	埋込スイッチ	片切 (2＝両切 , 3＝3 路 , 4＝4 路)
	埋込スイッチ	パイロットランプ付
	調光スイッチ	埋込型
	自動点滅器	プラグイン式 (1 0 0 V 3 A)
	埋込コンセント	2 P 1 5 A 抜止め型 口数は、附記参照
	埋込コンセント	2 P 1 5 A 口数は、附記参照
	埋込コンセント	2 P 1 5 A 接地極付 口数は、附記参照
	埋込コンセント	2 P 1 5 A 接地端子付 口数は、附記参照
	防水コンセント	2 P 1 5 A x 2 接地端子付 口数は、附記参照
	フロアコンセント	2 P 1 5 A 口数は、附記参照
	弱電端子盤	附記又は、端子盤リスト参照
	電話壁受口	壁付 6 極 4 芯
	電話床受口	床付 6 極 4 芯
	直列ユニット	中継用 , (R＝端未用) デジタル双方向対応型
	L A N 壁受口	弱電姿図参照
	L A N 床受口	
	トイレ呼出表示器	弱電姿図参照
	復旧ボタン	弱電姿図参照
	呼出ボタン	弱電姿図参照
	廊下表示灯	弱電姿図参照
	ノズルプレート	新金属製
	カバープレート	新金属製
	アウトレットボックス	樹脂製
	ブルボックス	リスト参照
	配 管 配 線	いんべい
	配 管 配 線	露出
	配 管 配 線	床埋設
	配 管 配 線	〇 A フロア内蔵がし
	配 管 配 線	地中埋設
	配 管 配 線	ケーブルころがし
	配 管 配 線	立上げ 引下げ

引込柱装柱参考図

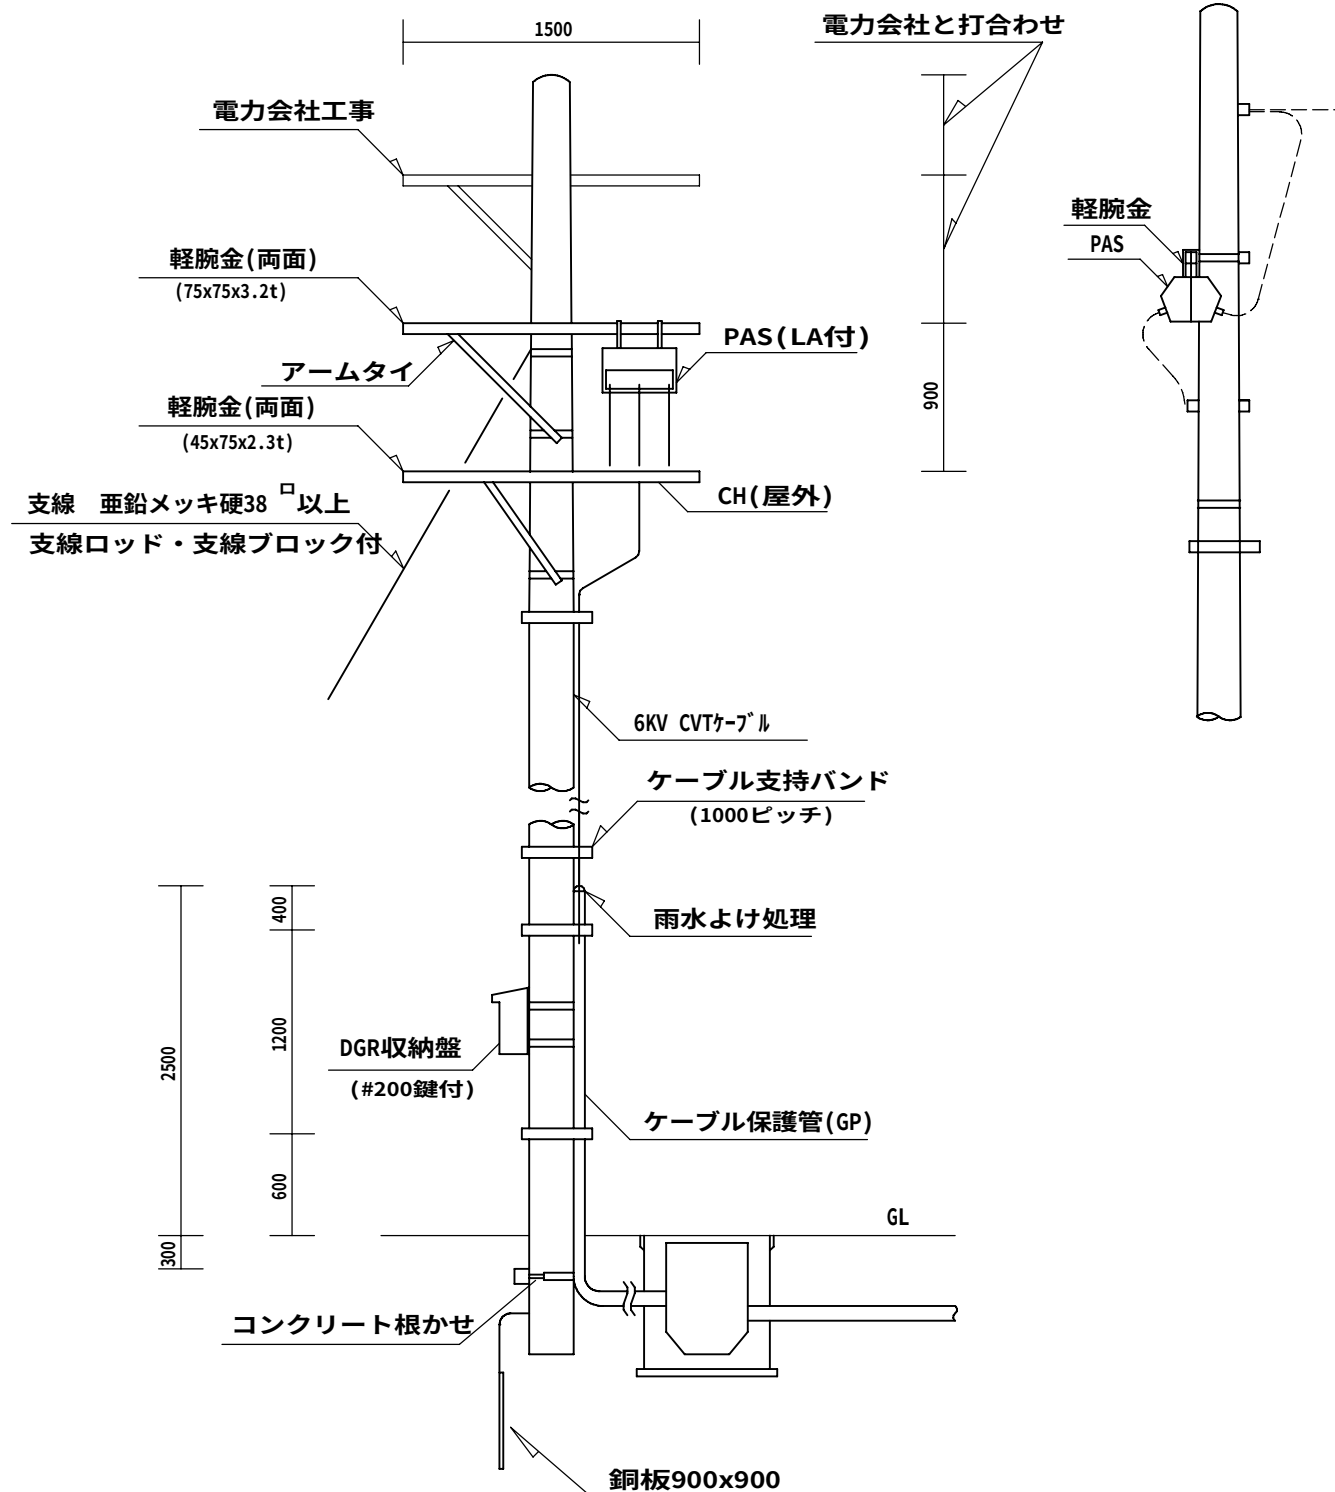

配管ブロック工法の施工要領

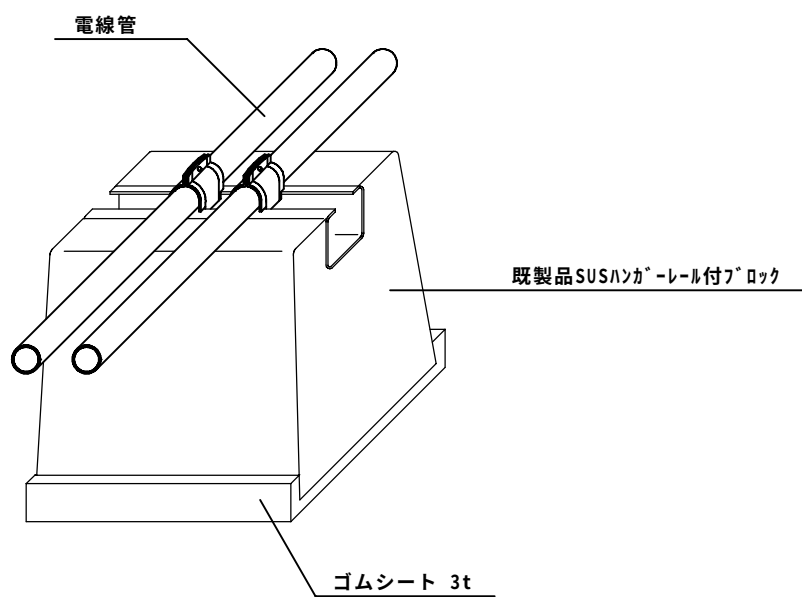

接地工事凡例

その他の接地極の使用材料は下記による。

丸型アース棒は鋼又は鋼覆鋼製とし、S型アース棒は鋼覆鋼製接地棒とする。

接地棒EBの長さ、1500mm以上とし、指定10φ・14φはS型W=40としてもよい。

下記仕様に施工に当たる事とし、指定据付値が得られた時点で、監督員に報告のうえ承諾をもって、良とする。


尚、数量の増減にかかわらず、原則として請負金額の増減は行わないものとする。

接地の種類	記 号	接地抵抗値	接 地 極		EB…接地棒 EP…接地銅板
⊖	A 種	EA	10Ω以下	⊖ EB(14φ) × 3連 -2組	⊖ EP (EP-0.9) -1 枚
⊖	B 種	EB	10Ω以下	⊖ EB(14φ) × 2連 -2組	⊖ EP (EP-0.9) -1 枚
⊖	B 種	EB	Ω以下	⊖ EB(14φ) × 2連 -2組	⊖ EP (EP-0.9) -1 枚
⊖	C 種	EC	10Ω以下	⊖ EB(14φ) × 3連 -2組	⊖ EP (14φ) × 3連 -3組
⊖	D 種	ED	100Ω以下	⊖ EB(10φ) × 1連 -1組	⊖ EB (14φ) × 1連 -1組
⊖	D種 (ELB)	ED(ELB)	100Ω以下	⊖ EB(10φ) × 1連 -1組	⊖ EB (14φ) × 1連 -1組
⊖	電話保安器用	E(TEL)	100Ω以下	⊖ EB(14φ) × 1連 -1組	⊖ EB (14φ) × 2連 -1組
⊖	電話交換機用	E(PBX)	10Ω以下	⊖ EB(14φ) × 3連 -1組	⊖ EB (14φ) × 3連 -2組
⊖	測定用	E(P)・E(C)	—	⊖ EB(10φ) × 1連 -1組	

ハンドホール標準施工図（ブロック式）


種 別	X	Y	H	数量	備 考
1	900	900	900	6	
2					
3					
4					

注) ・寸法は概ねの数値とし、監督員との協議により決定する。
・ハンドホール本体は、ベース分離型以外で3分割までとする。

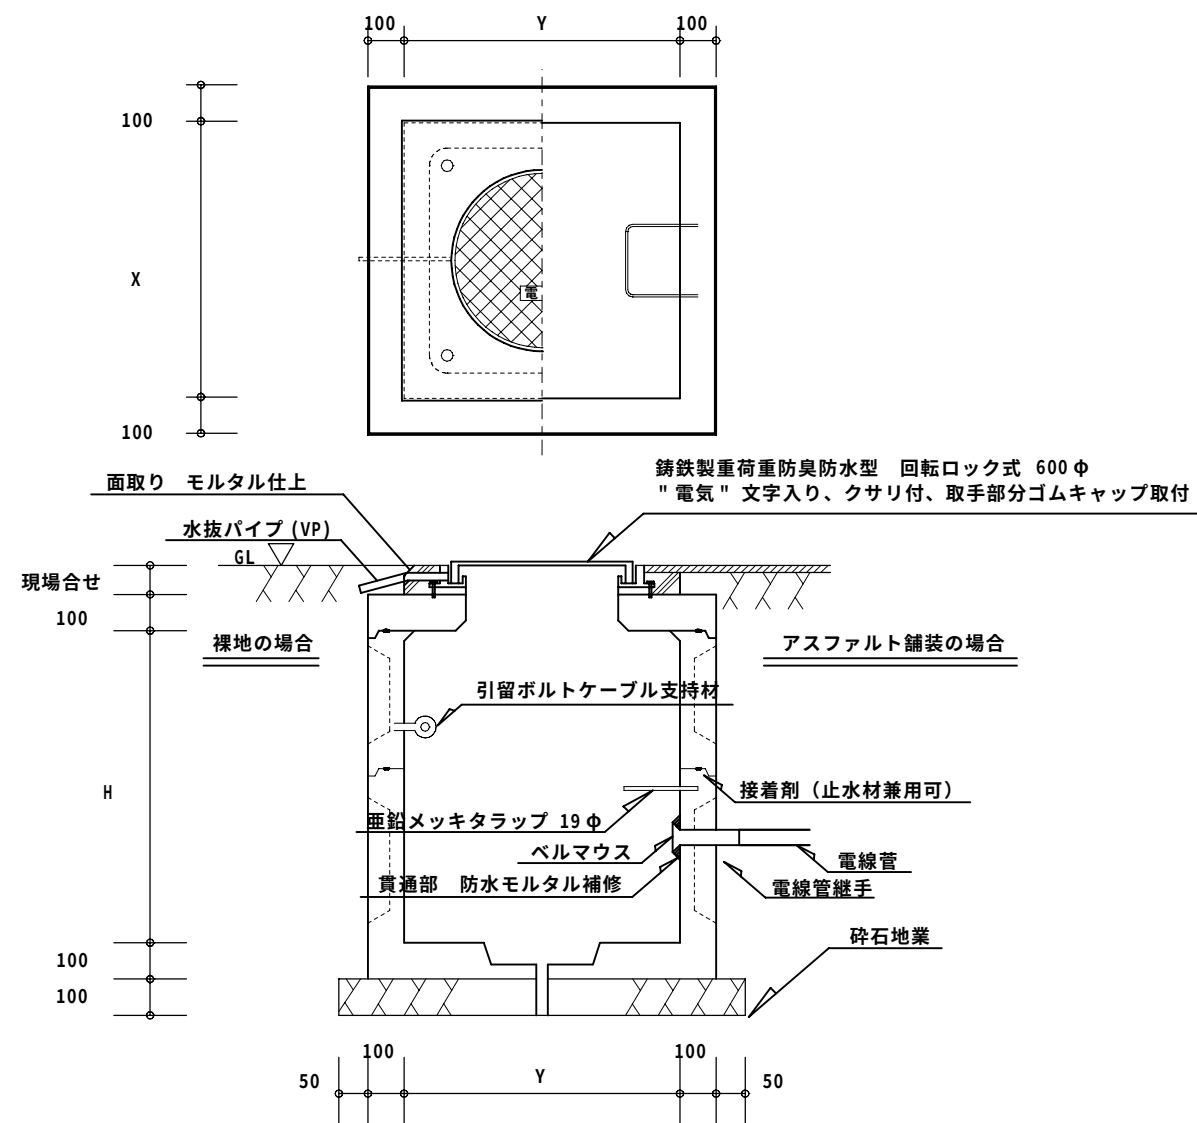


- ・ハンドホールの肩の高さは 50 を原則とするが、周囲の状況により調節するものとする。
- ・ベース水抜き穴は、地下水位の状況により、開口、閉塞を決定するものとする。
- ・ブロック間の接着は堅牢に行い、かつ、水密性を確保すること。

埋設標示要項

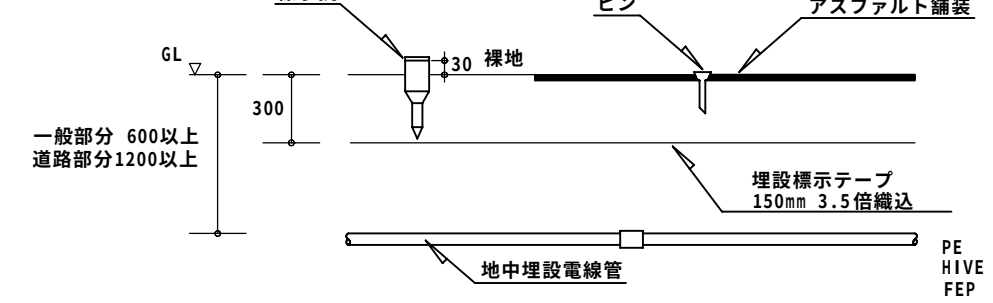


図記号 ■

標 示 杭

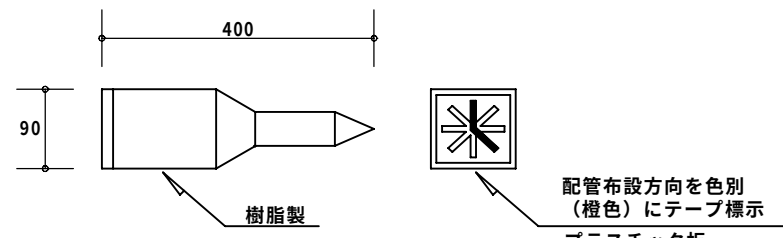


図記号 ●


標示ピン

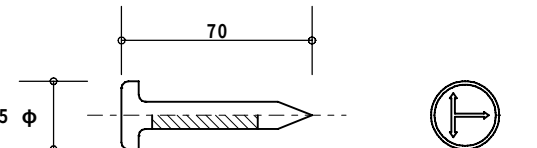


地中から建物等への立上げ配管の施工

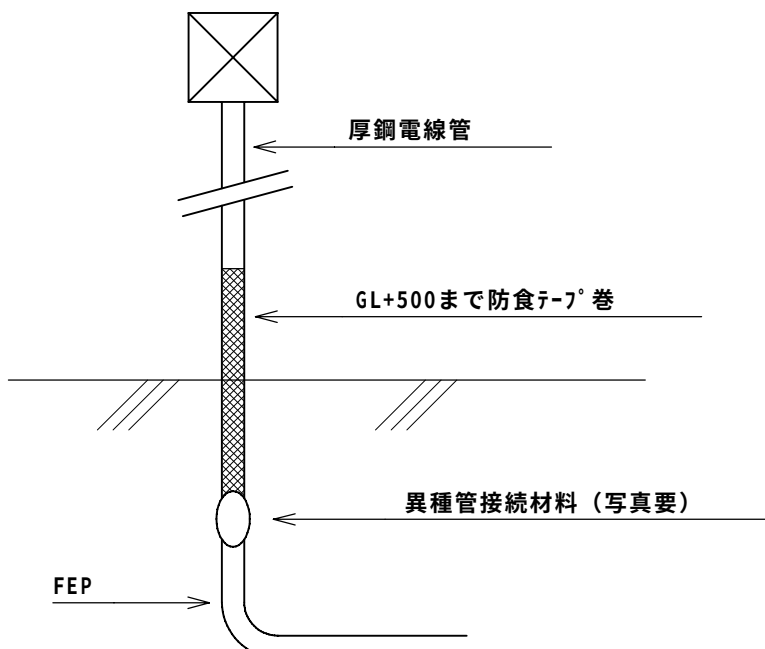

ポール基礎標準図

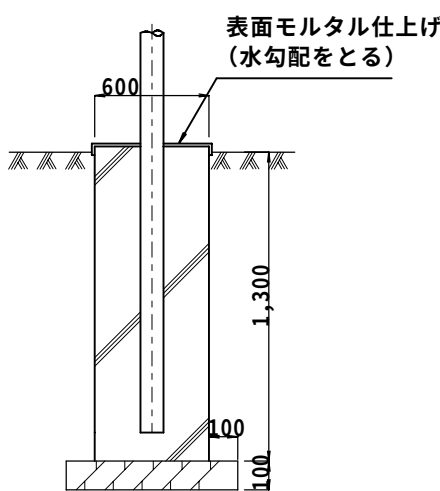




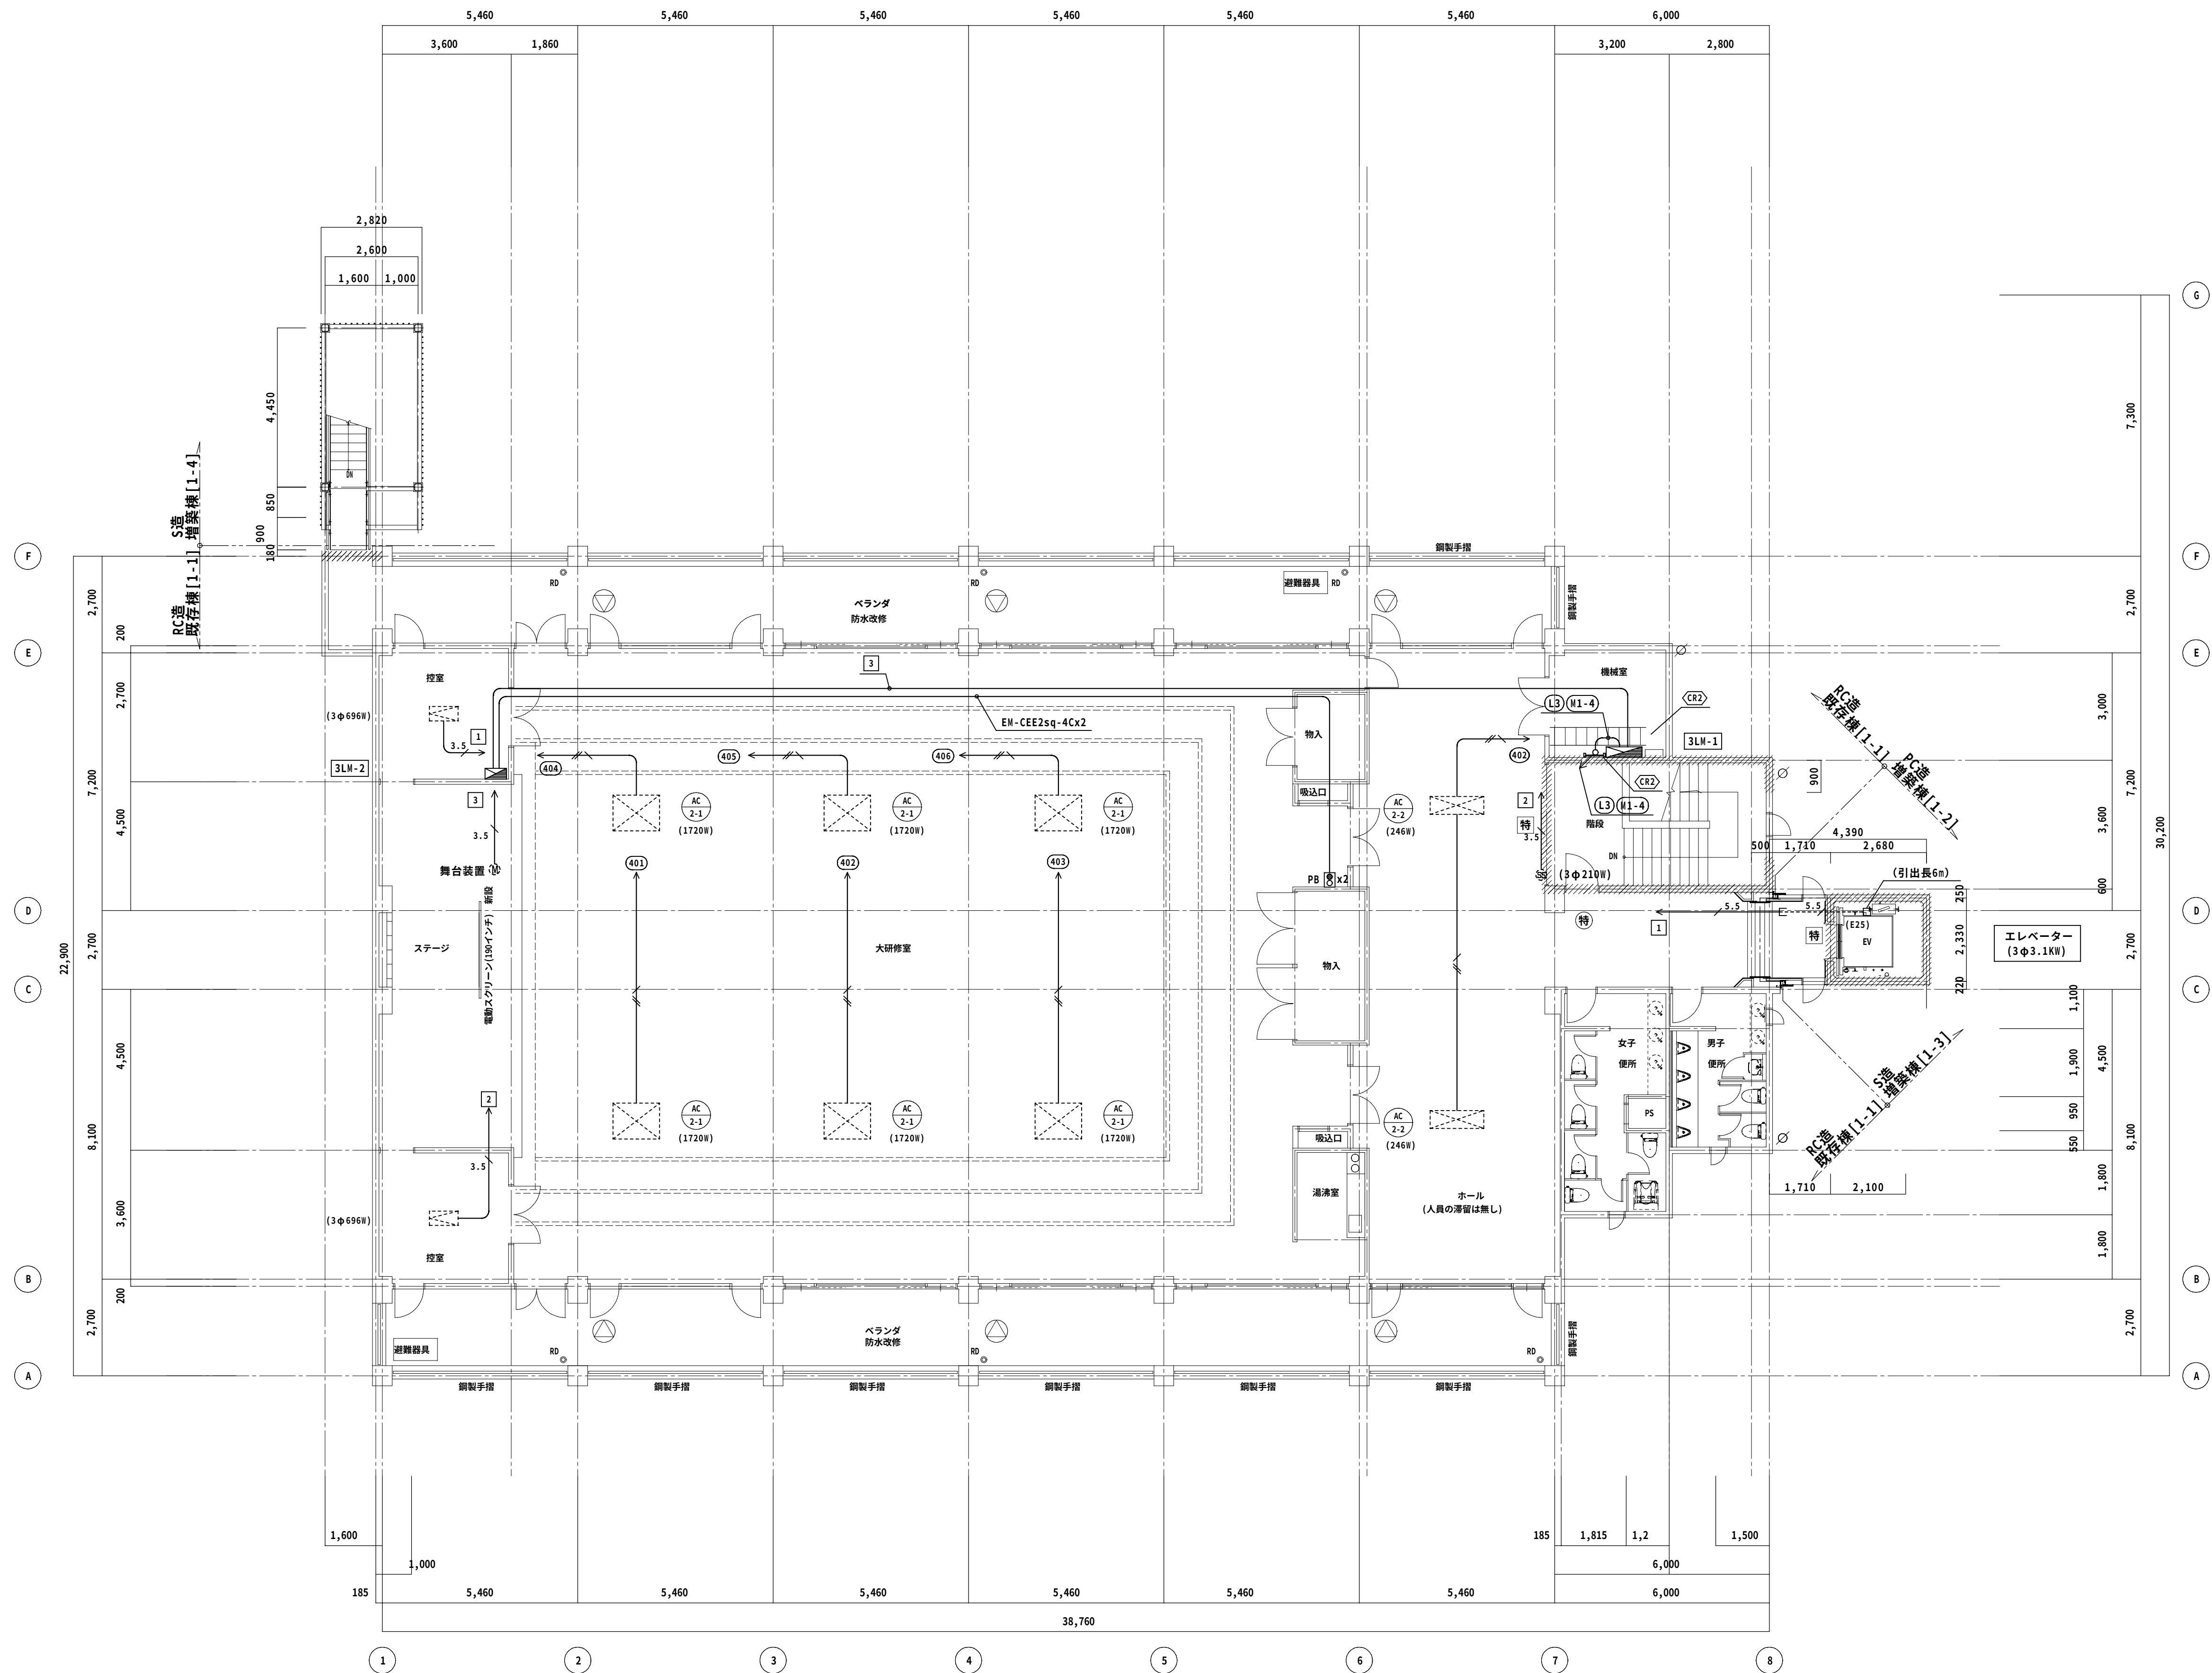

改修後 3階平面図 1/100


◆NOTE◆				-	-	-	一級建築士(大臣)登録229265号 大村 悟子 株式会社 大村建築設計事務所 TEL (0749)62-2651 FAX (0749)65-0351	◆TITLE◆ 旧農業管理センター改修工事(電気設備工事)	◆SHEET TITLE◆	◆SCALE◆	MANAGER	CHECKED	DRAWN	DRAWN	E - 1 6 /	
	DATE	-	-	-	-	-			-	-	-	-	-	-		-
	CHECK	-	-	-	-	-			-	-	-	-	-	-	-	-
	DATE	-	-	-	-	-			-	-	-	-	-	-	-	-
							一級建築士事務所 滋賀県知事登録(h)152号 一級建築士事務所		改修後 幹線・動力・空調設備3階平面図	A1:1/100 A3:1/200						

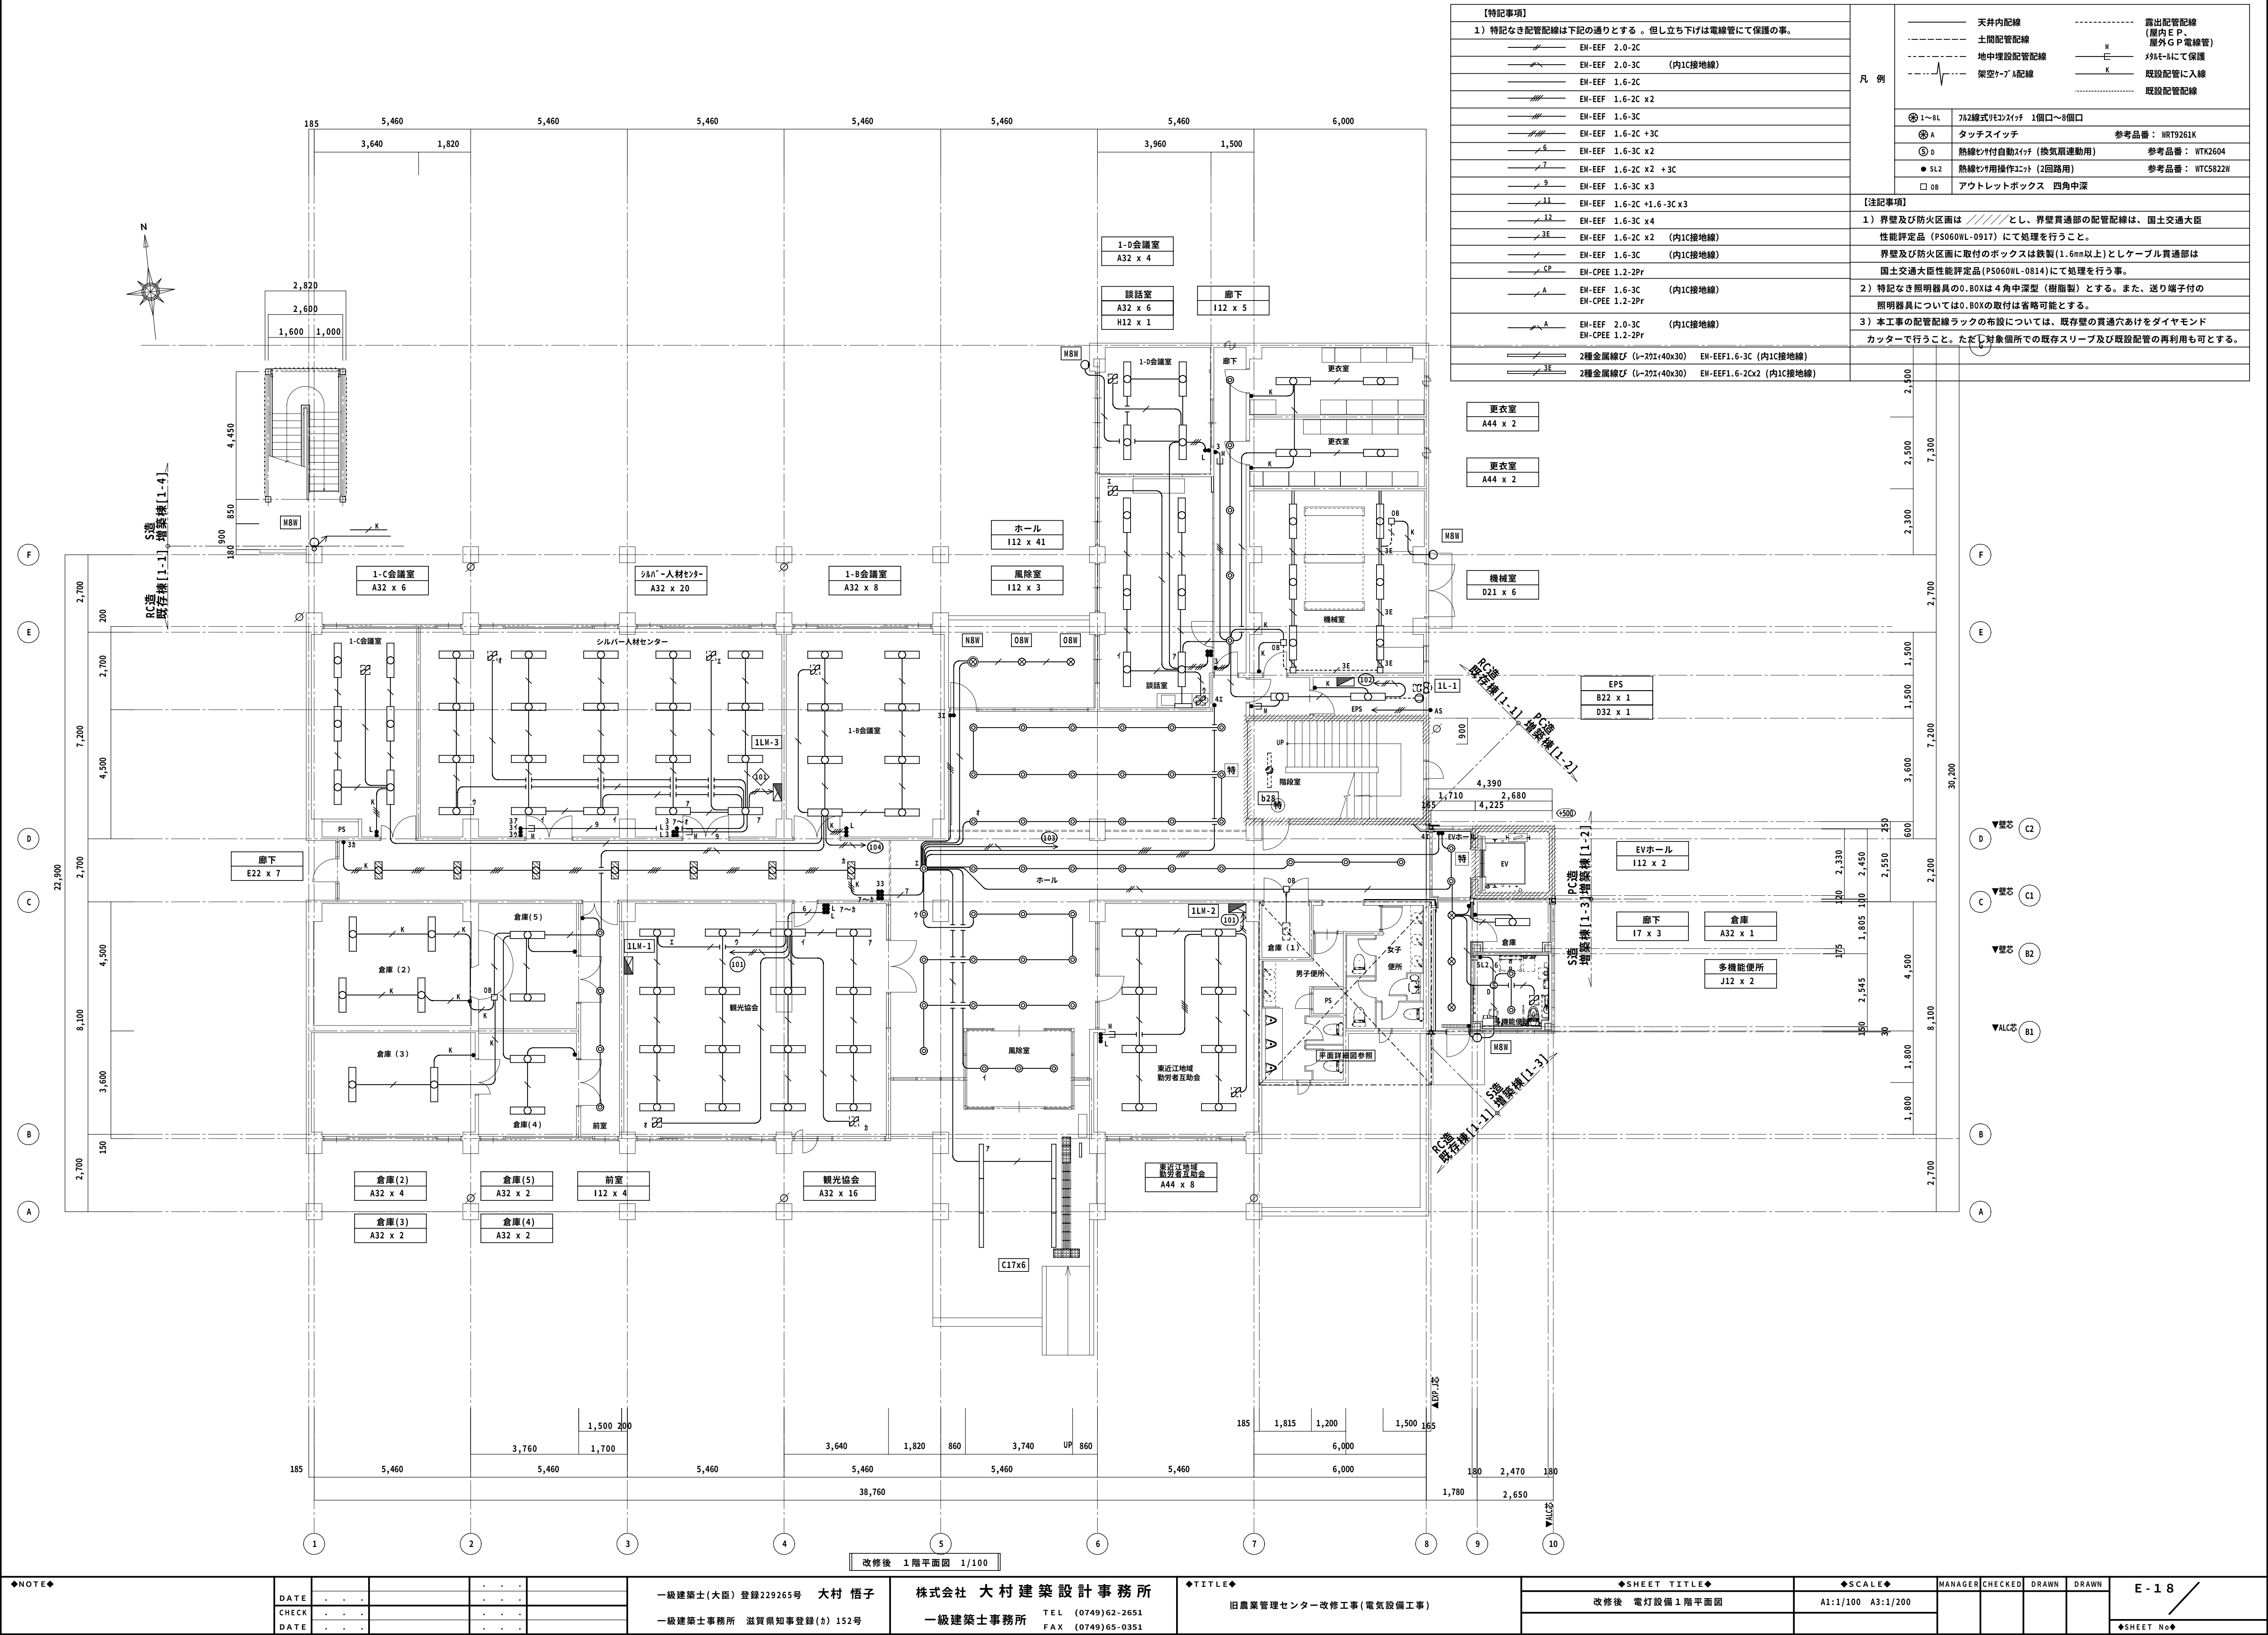


【特記事項】	
1) 特記なき配管配線は下記の通りとする。但し立ち下げは電線管にて保護の事。	
EM-EEF 2.0-2C	
EM-EEF 2.0-3C (内1C接地線)	
EM-EEF 1.6-2C	
EM-EEF 1.6-2C x2	
EM-EEF 1.6-3C	
EM-EEF 1.6-2C +3C	
EM-EEF 1.6-3C x2	
EM-EEF 1.6-2C x2 +3C	
EM-EEF 1.6-3C x3	
EM-EEF 1.6-2C +1.6-3C x3	
EM-EEF 1.6-3C x4	
EM-EEF 1.6-2C x2 (内1C接地線)	
EM-EEF 1.6-3C (内1C接地線)	
EM-CPEE 1.2-2Pr	
EM-EEF 1.6-3C (内1C接地線)	
EM-CPEE 1.2-2Pr	
EM-EEF 2.0-3C	
EM-CPEE 1.2-2Pr	
2種金属線び (レ-70I/40x30)	EM-EEF1.6-3C (内1C接地線)
2種金属線び (レ-70I/40x30)	EM-EEF1.6-2Cx2 (内1C接地線)

凡 例	
天井内配線	露出配管配線 (屋内E P、屋外G P電線管)
土間配管配線	M
地中埋設配管配線	K
架空ケーブル配線	既設配管に入線
既設配管配線	
1~8L	7A2線式VE3スイッチ 1個口~8個口
A	タッチスイッチ 参考品番: WRT9261K
D	熱線むけ付自動スイッチ (換気扇連動用) 参考品番: WTK2604
SL2	熱線むけ付操作ユニット (2回路用) 参考品番: WTC5822W
OB	アウトレットボックス 四角中深







【注記事項】	
1) 界壁及び防火区画は // // // //とし、界壁貫通部の配管配線は、国土交通大臣性能評定品 (PS060WL-0917) にて処理を行うこと。	
界壁及び防火区画に取付のボックスは鉄製 (1.6mm以上) としケーブル貫通部は国土交通大臣性能評定品 (PS060WL-0814) にて処理を行う事。	
2) 特記なき照明器具のO BOXは4角中深型 (樹脂製) とする。また、送り端子付の照明器具についてはO BOXの取付は省略可能とする。	
3) 本工事の配管配線ラックの布設については、既存壁の貫通穴あけをダイヤモンドカッターで行うこと。ただし対象個所での既存スリーブ及び既設配管の再利用可とする。	

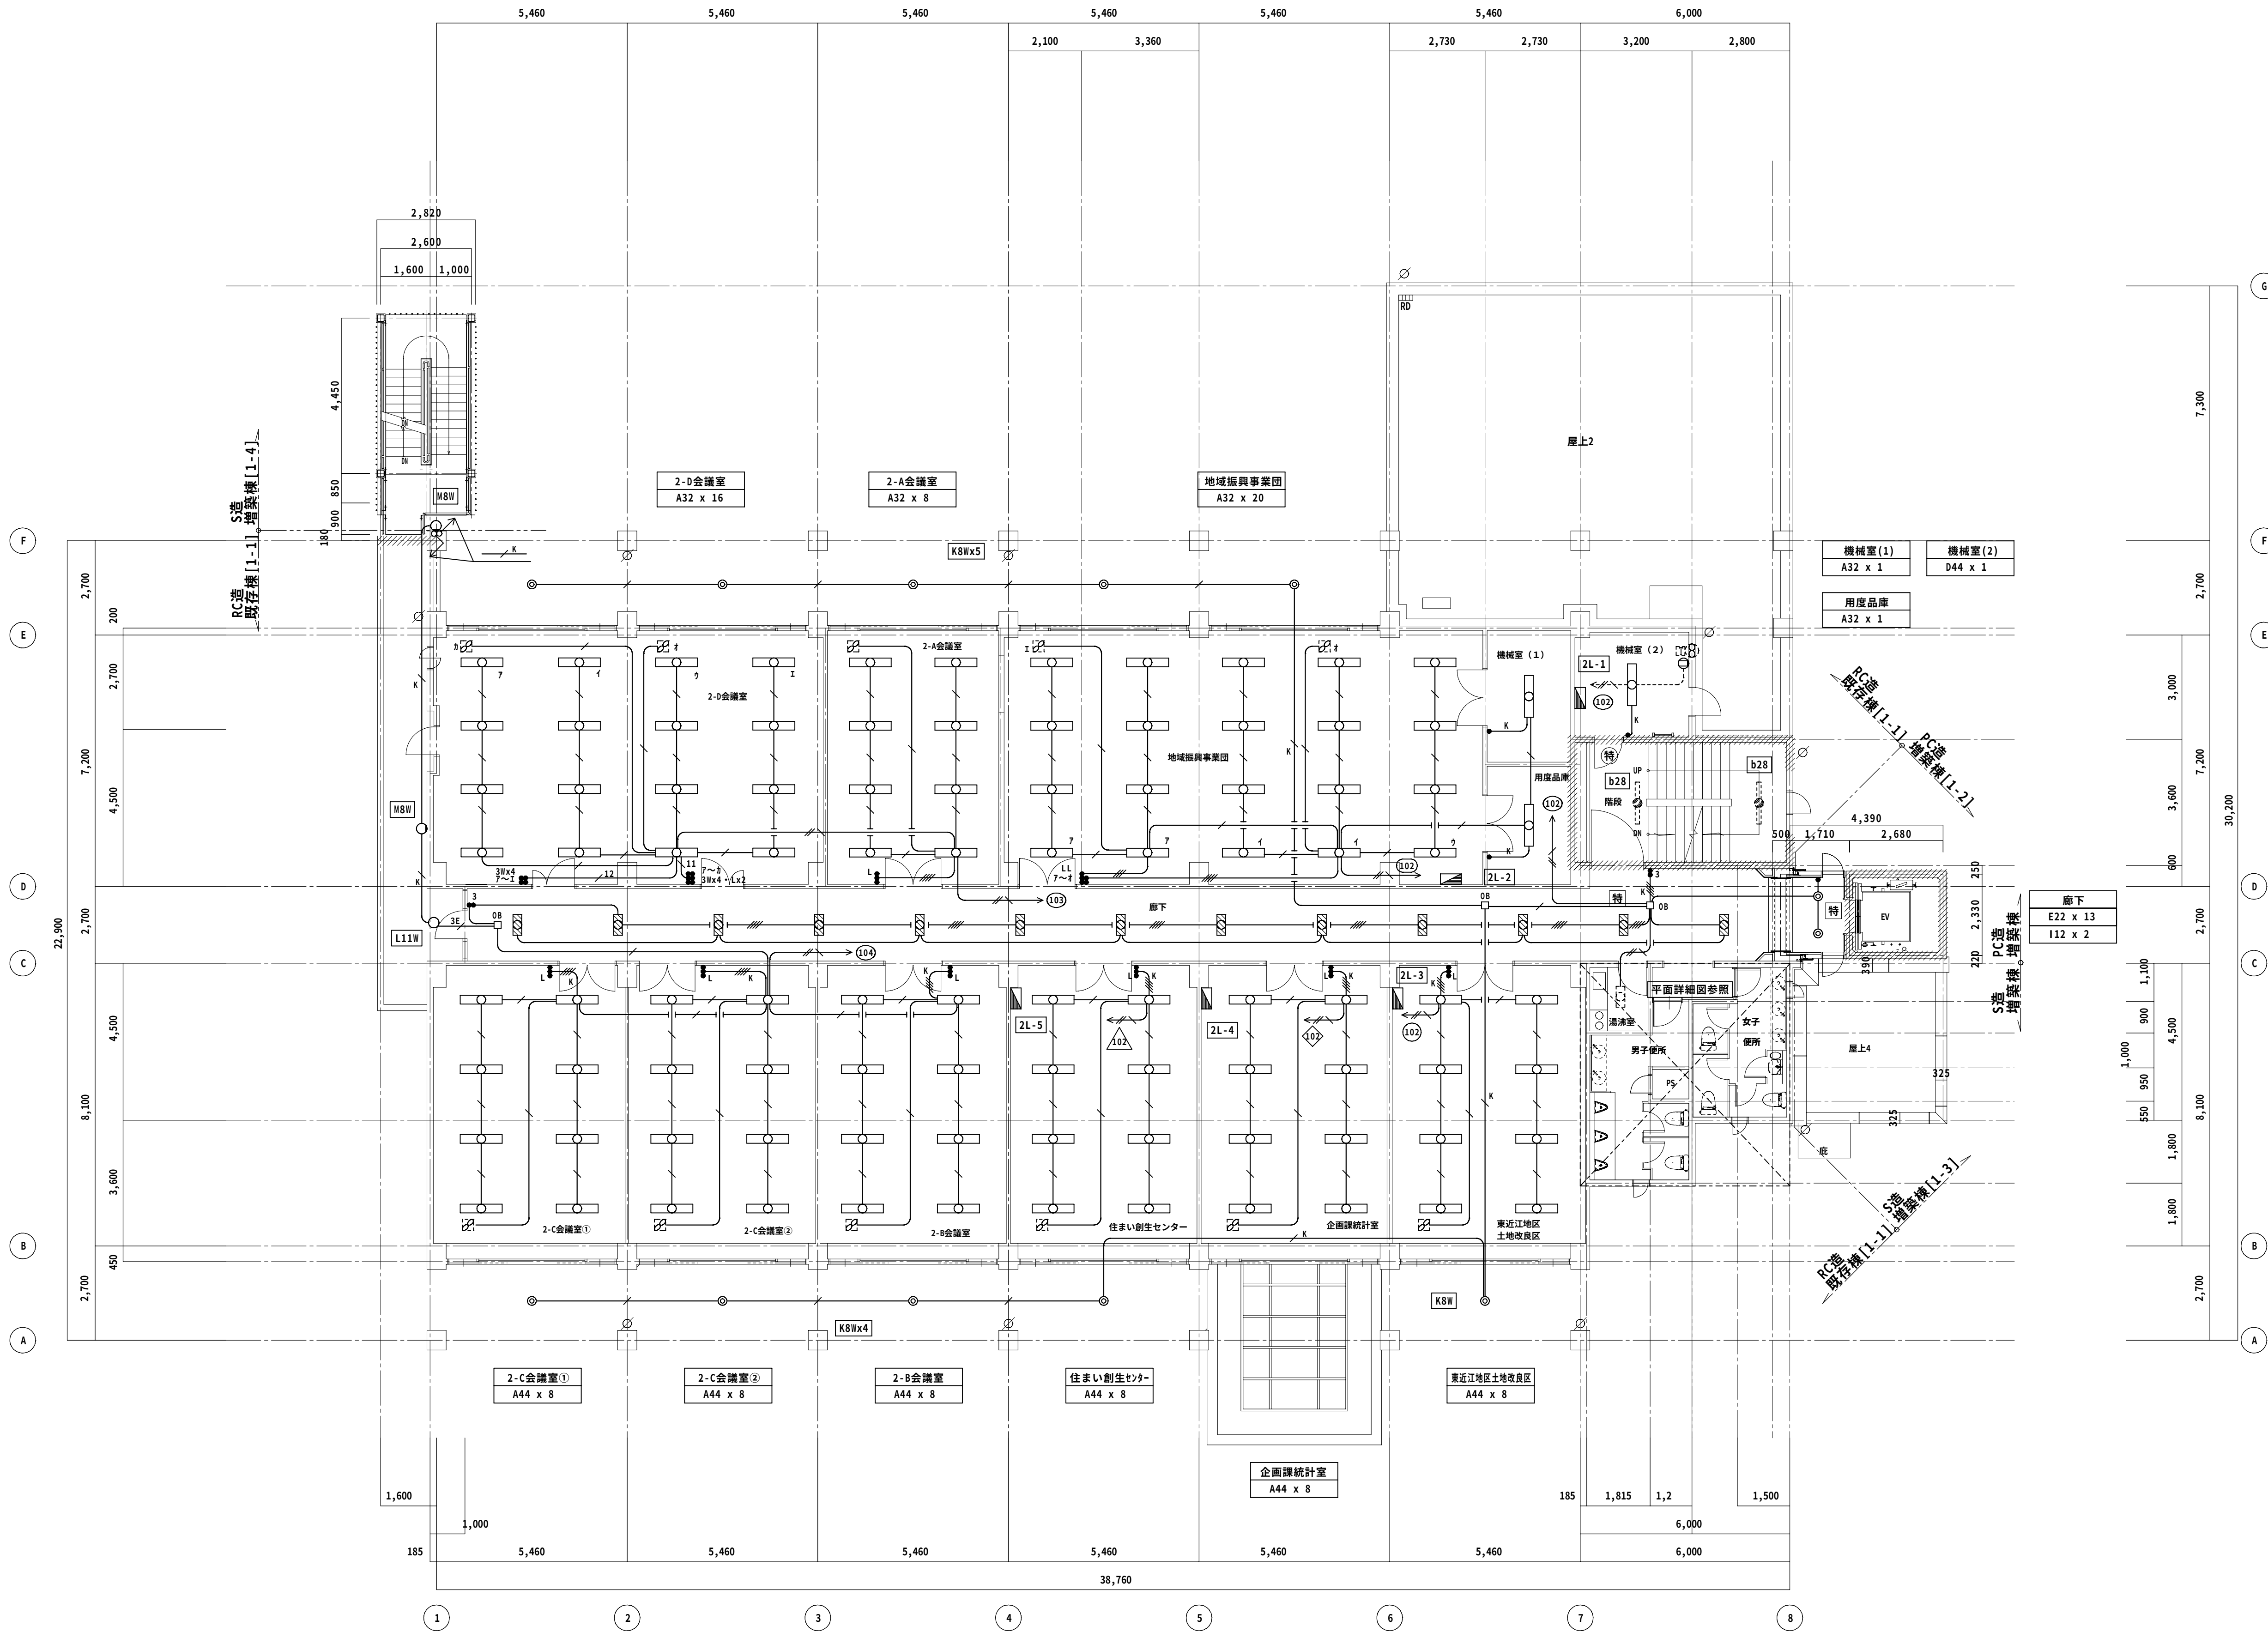


改修後 2 階平面図 1/100

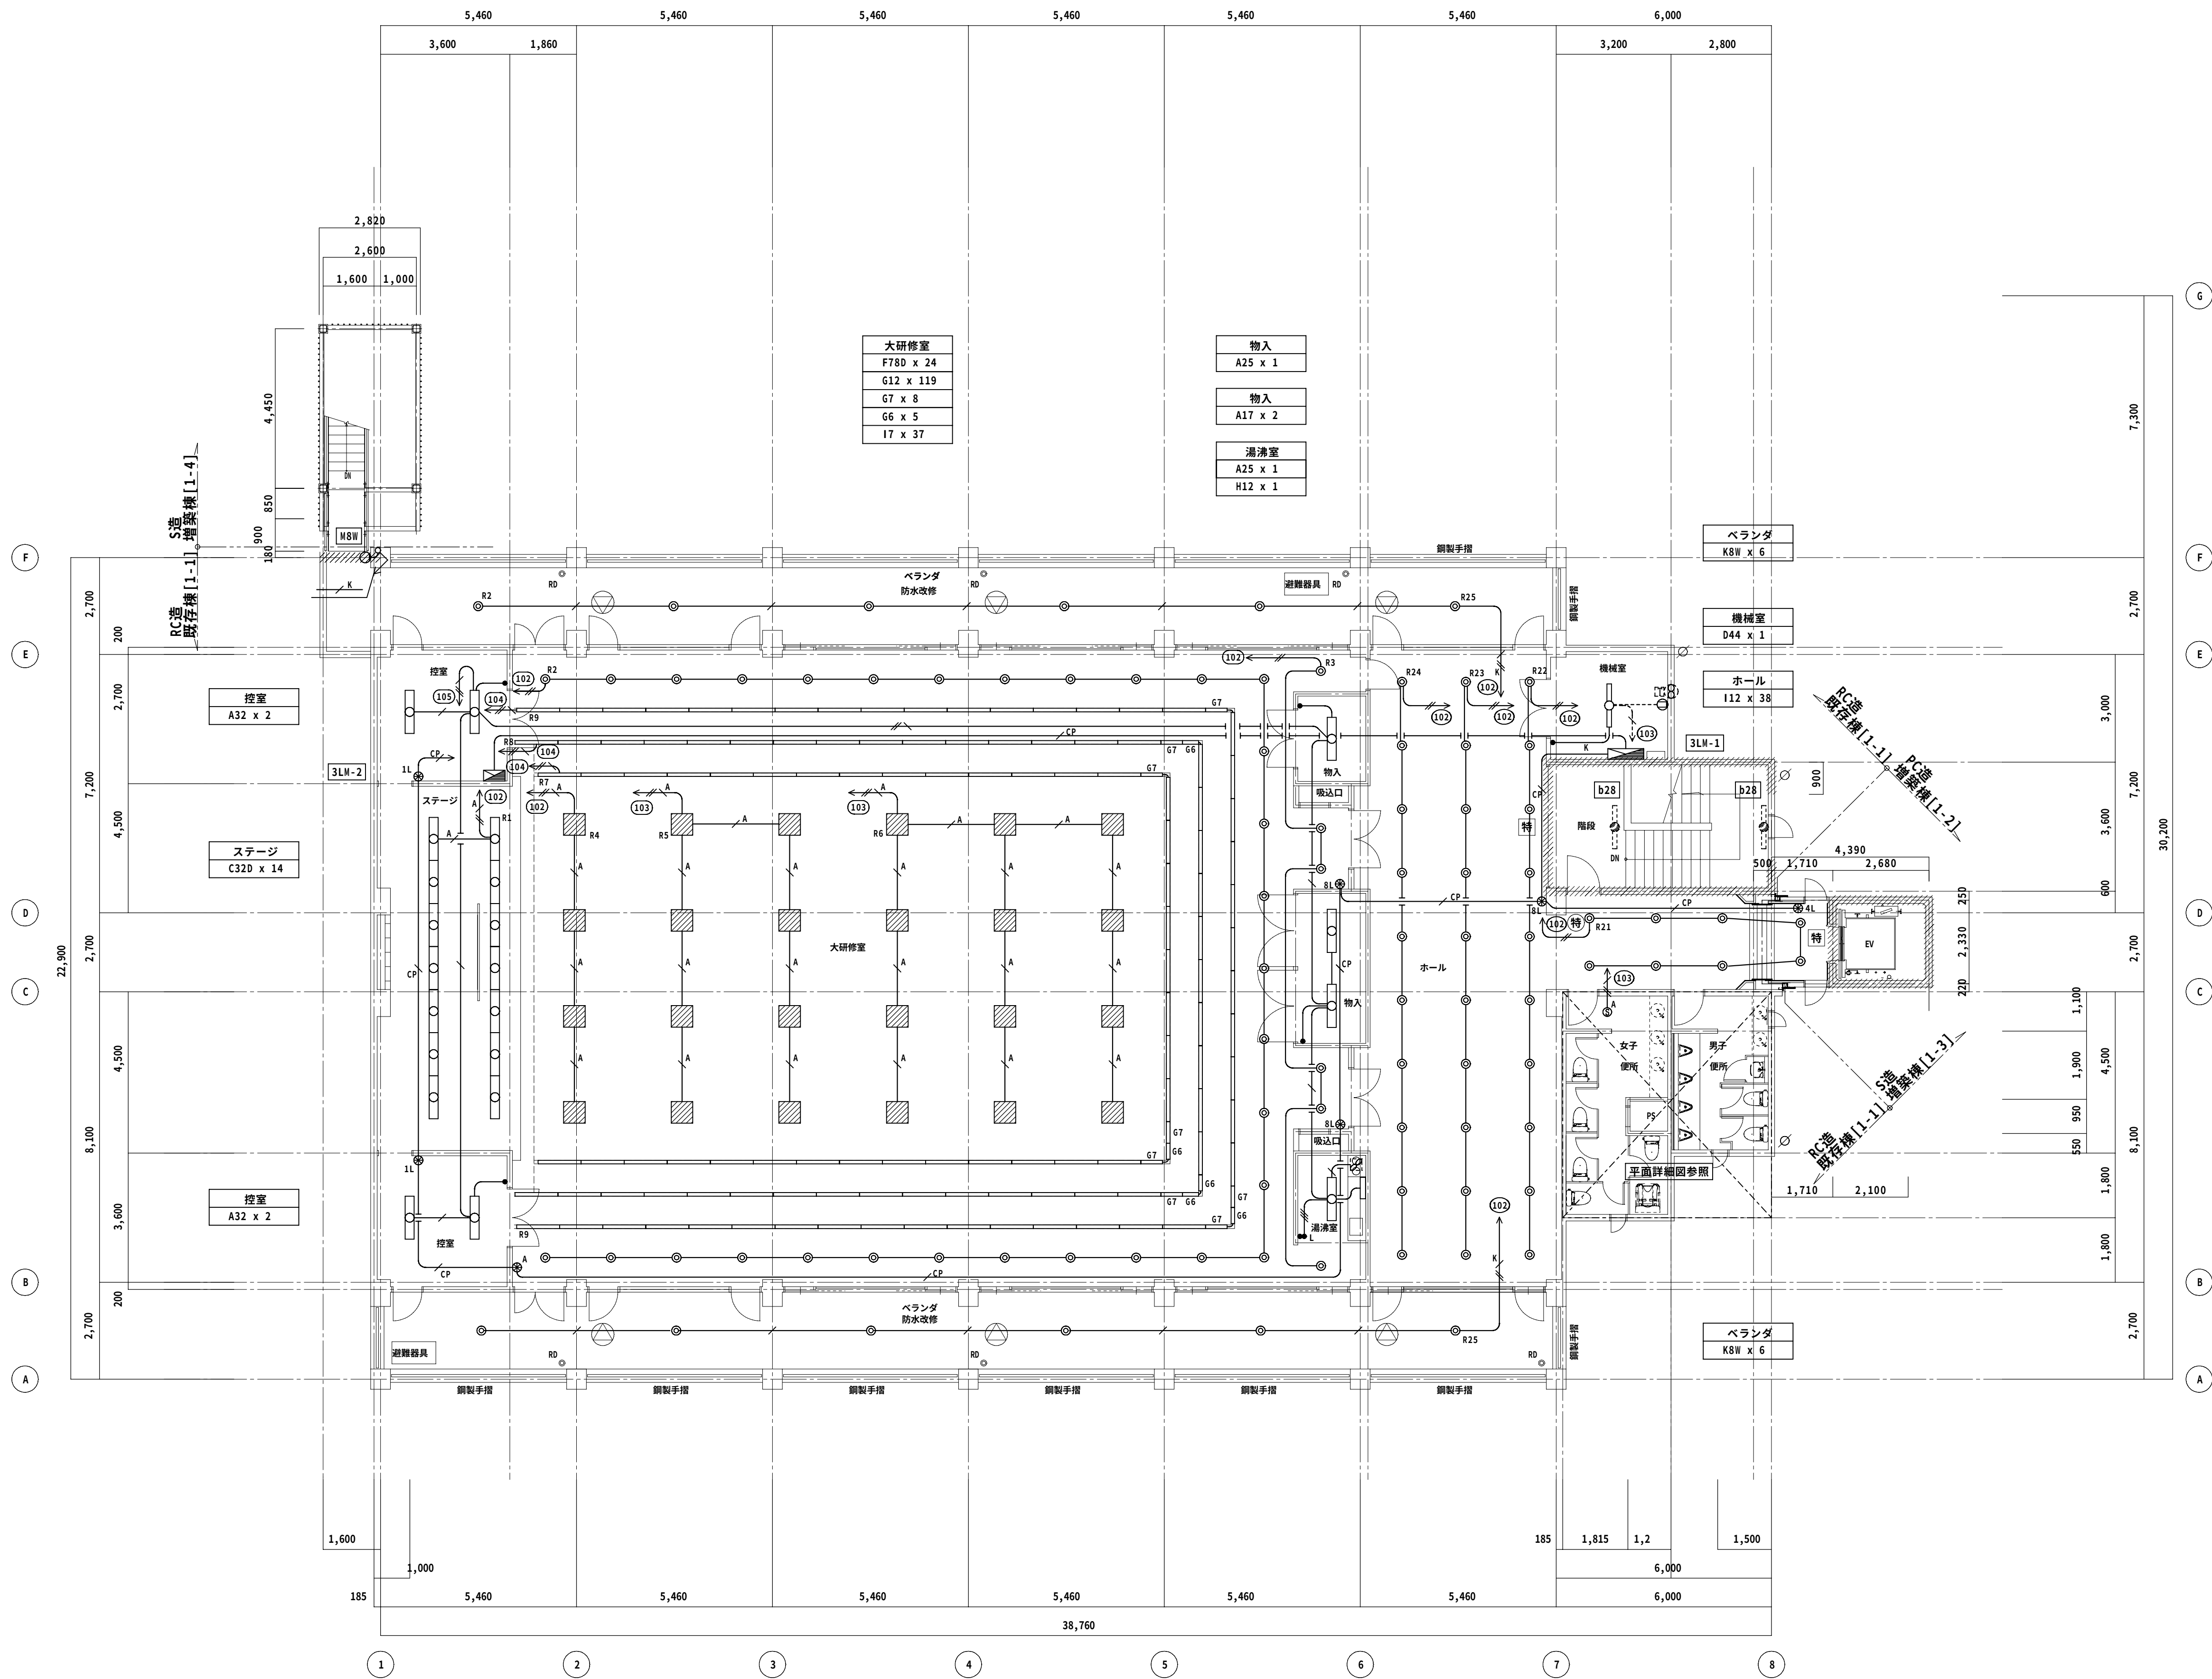


改修後 3階平面図 1/100

      

E - 21 /

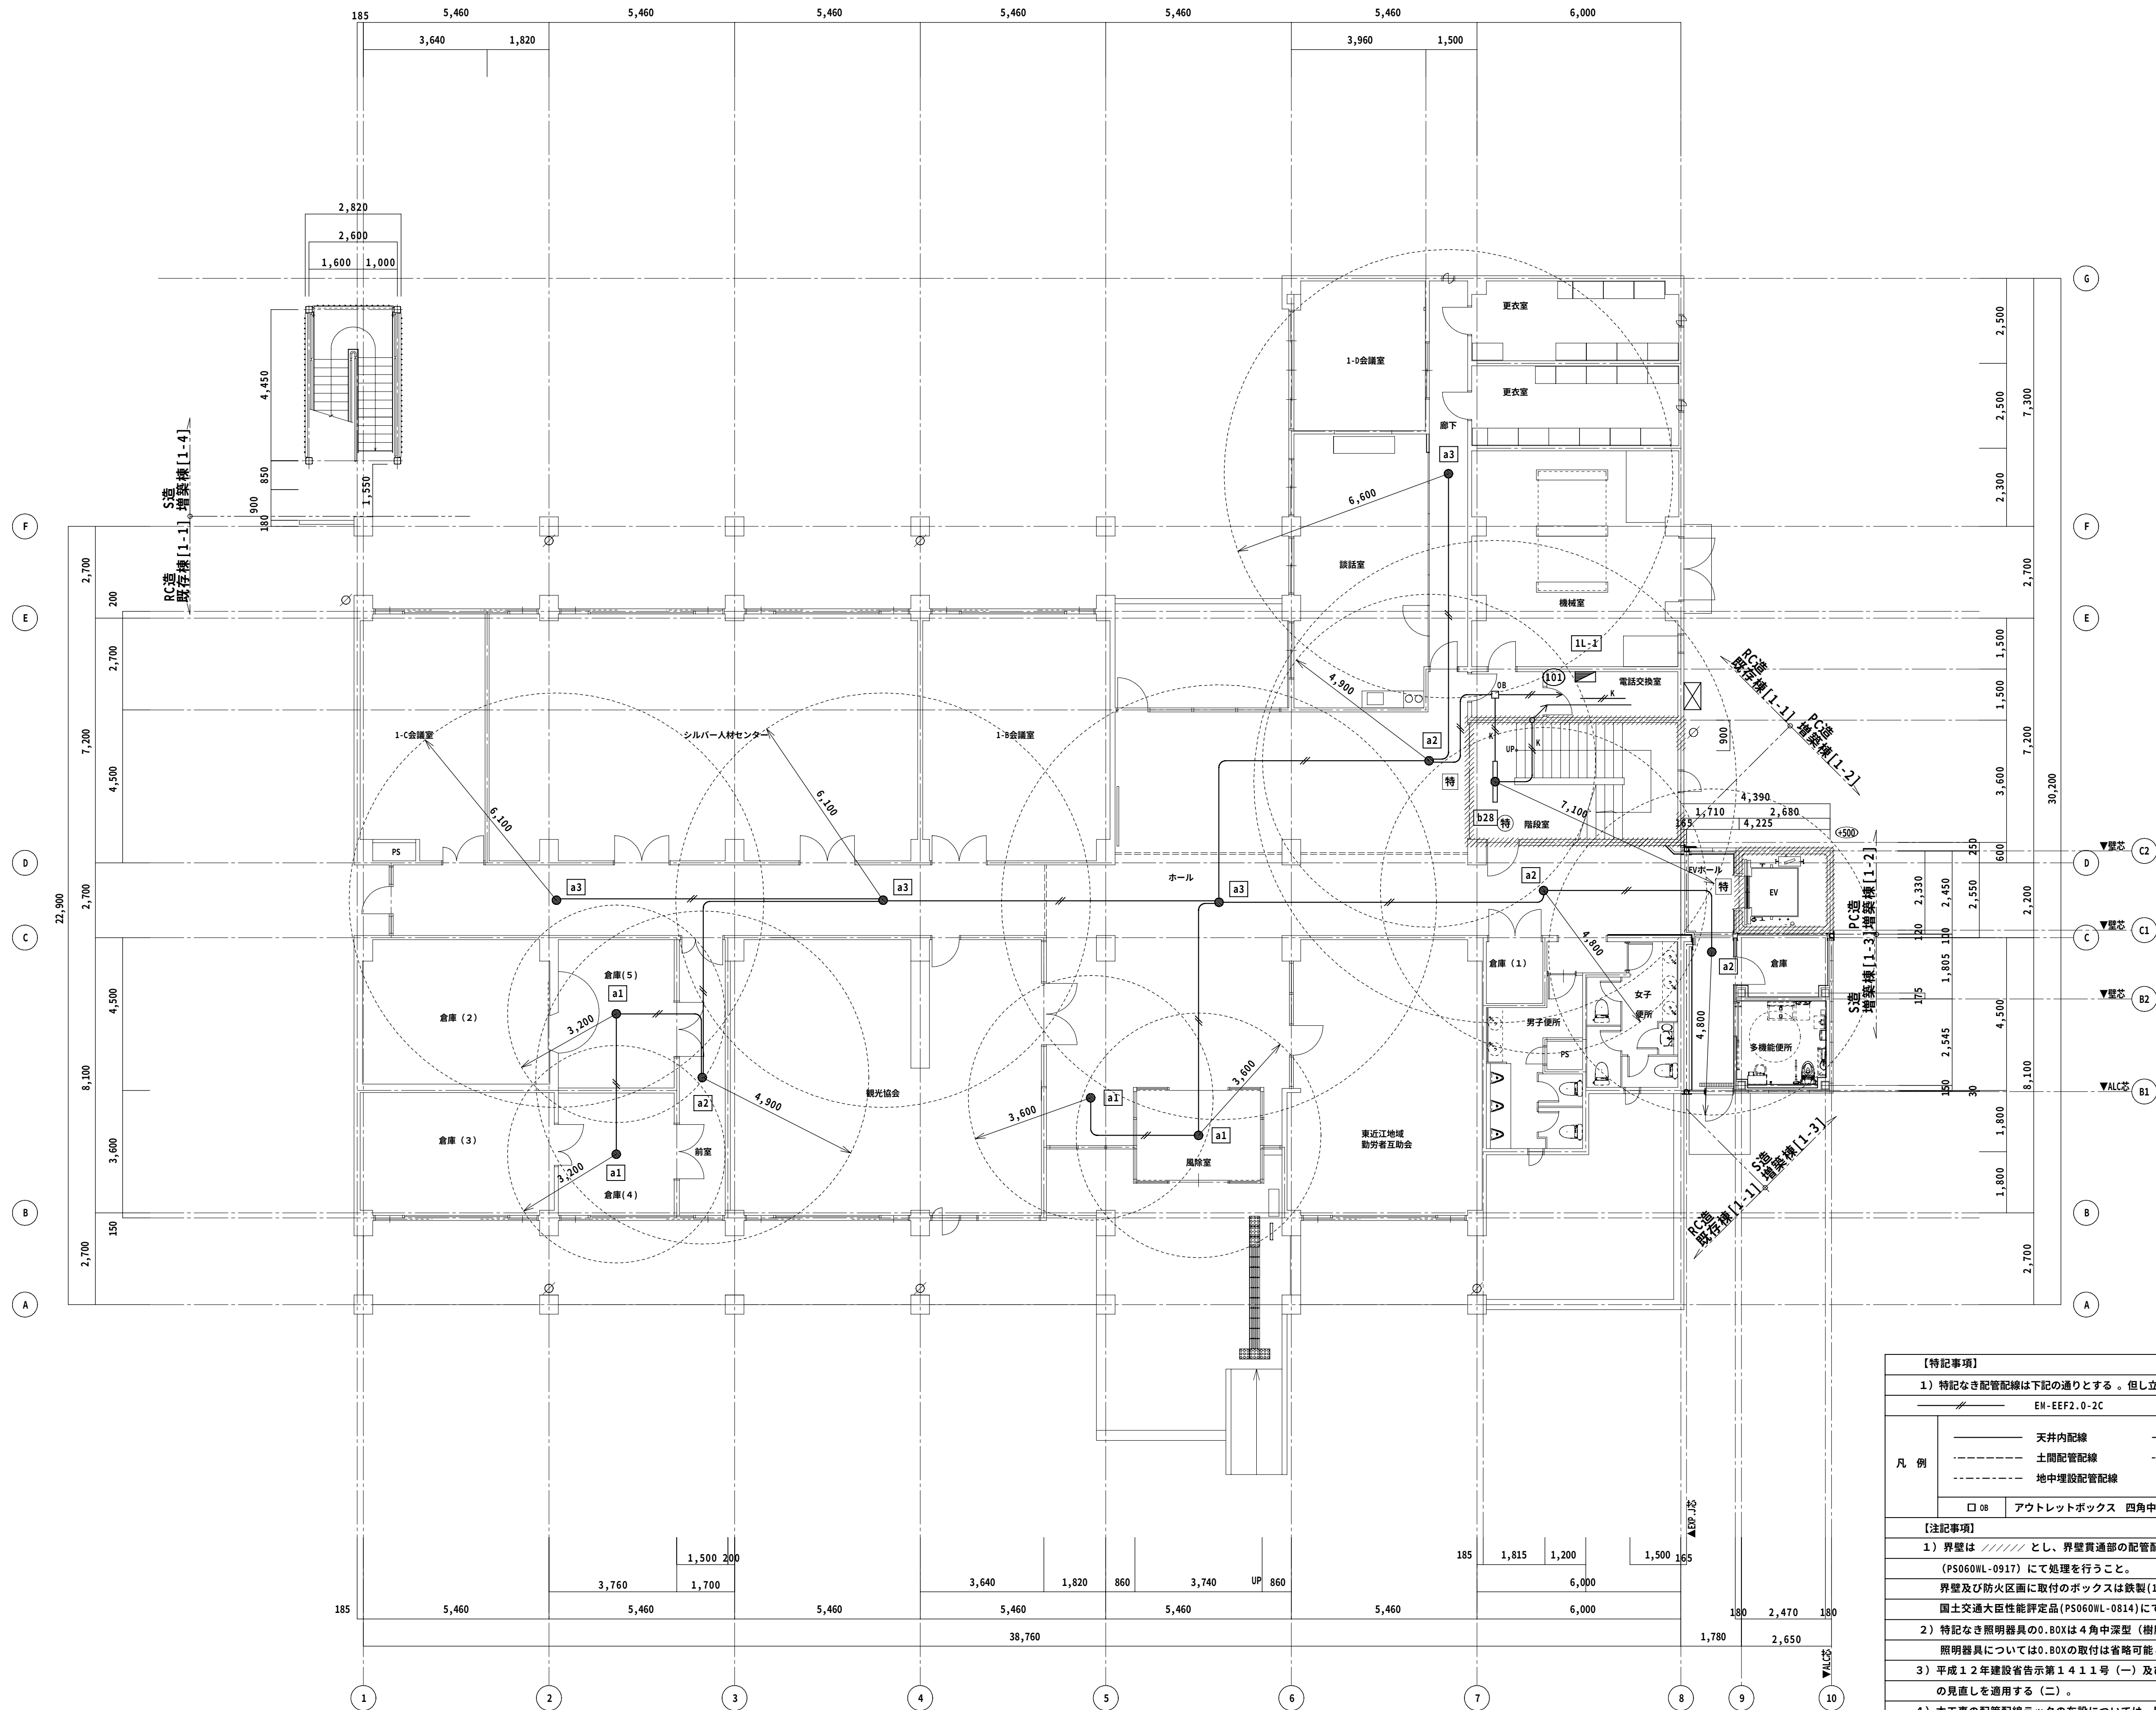

◆NOTE◆				* * *	一級建築士(大臣) 登録229265号 大村 悟子	株式会社 大村 建築設計事務所	◆TITLE◆ 旧農業管理センター改修工事(電気設備工事)	◆SHEET TITLE◆	◆SCALE◆	MANAGER	CHECKED	DRAWN	DRAWN	E - 2 2 /
	DATE	.	.	.				* * *	改修後 非常照明設備1階平面図	A1:1/100 A3:1/200				
	CHECK	.	.	.	* * *	一級建築士事務所 滋賀県知事登録(h) 152号		TEL (0749)62-2651						◆SHEET No◆
	DATE	.	.	.	* * *			FAX (0749)65-0351						

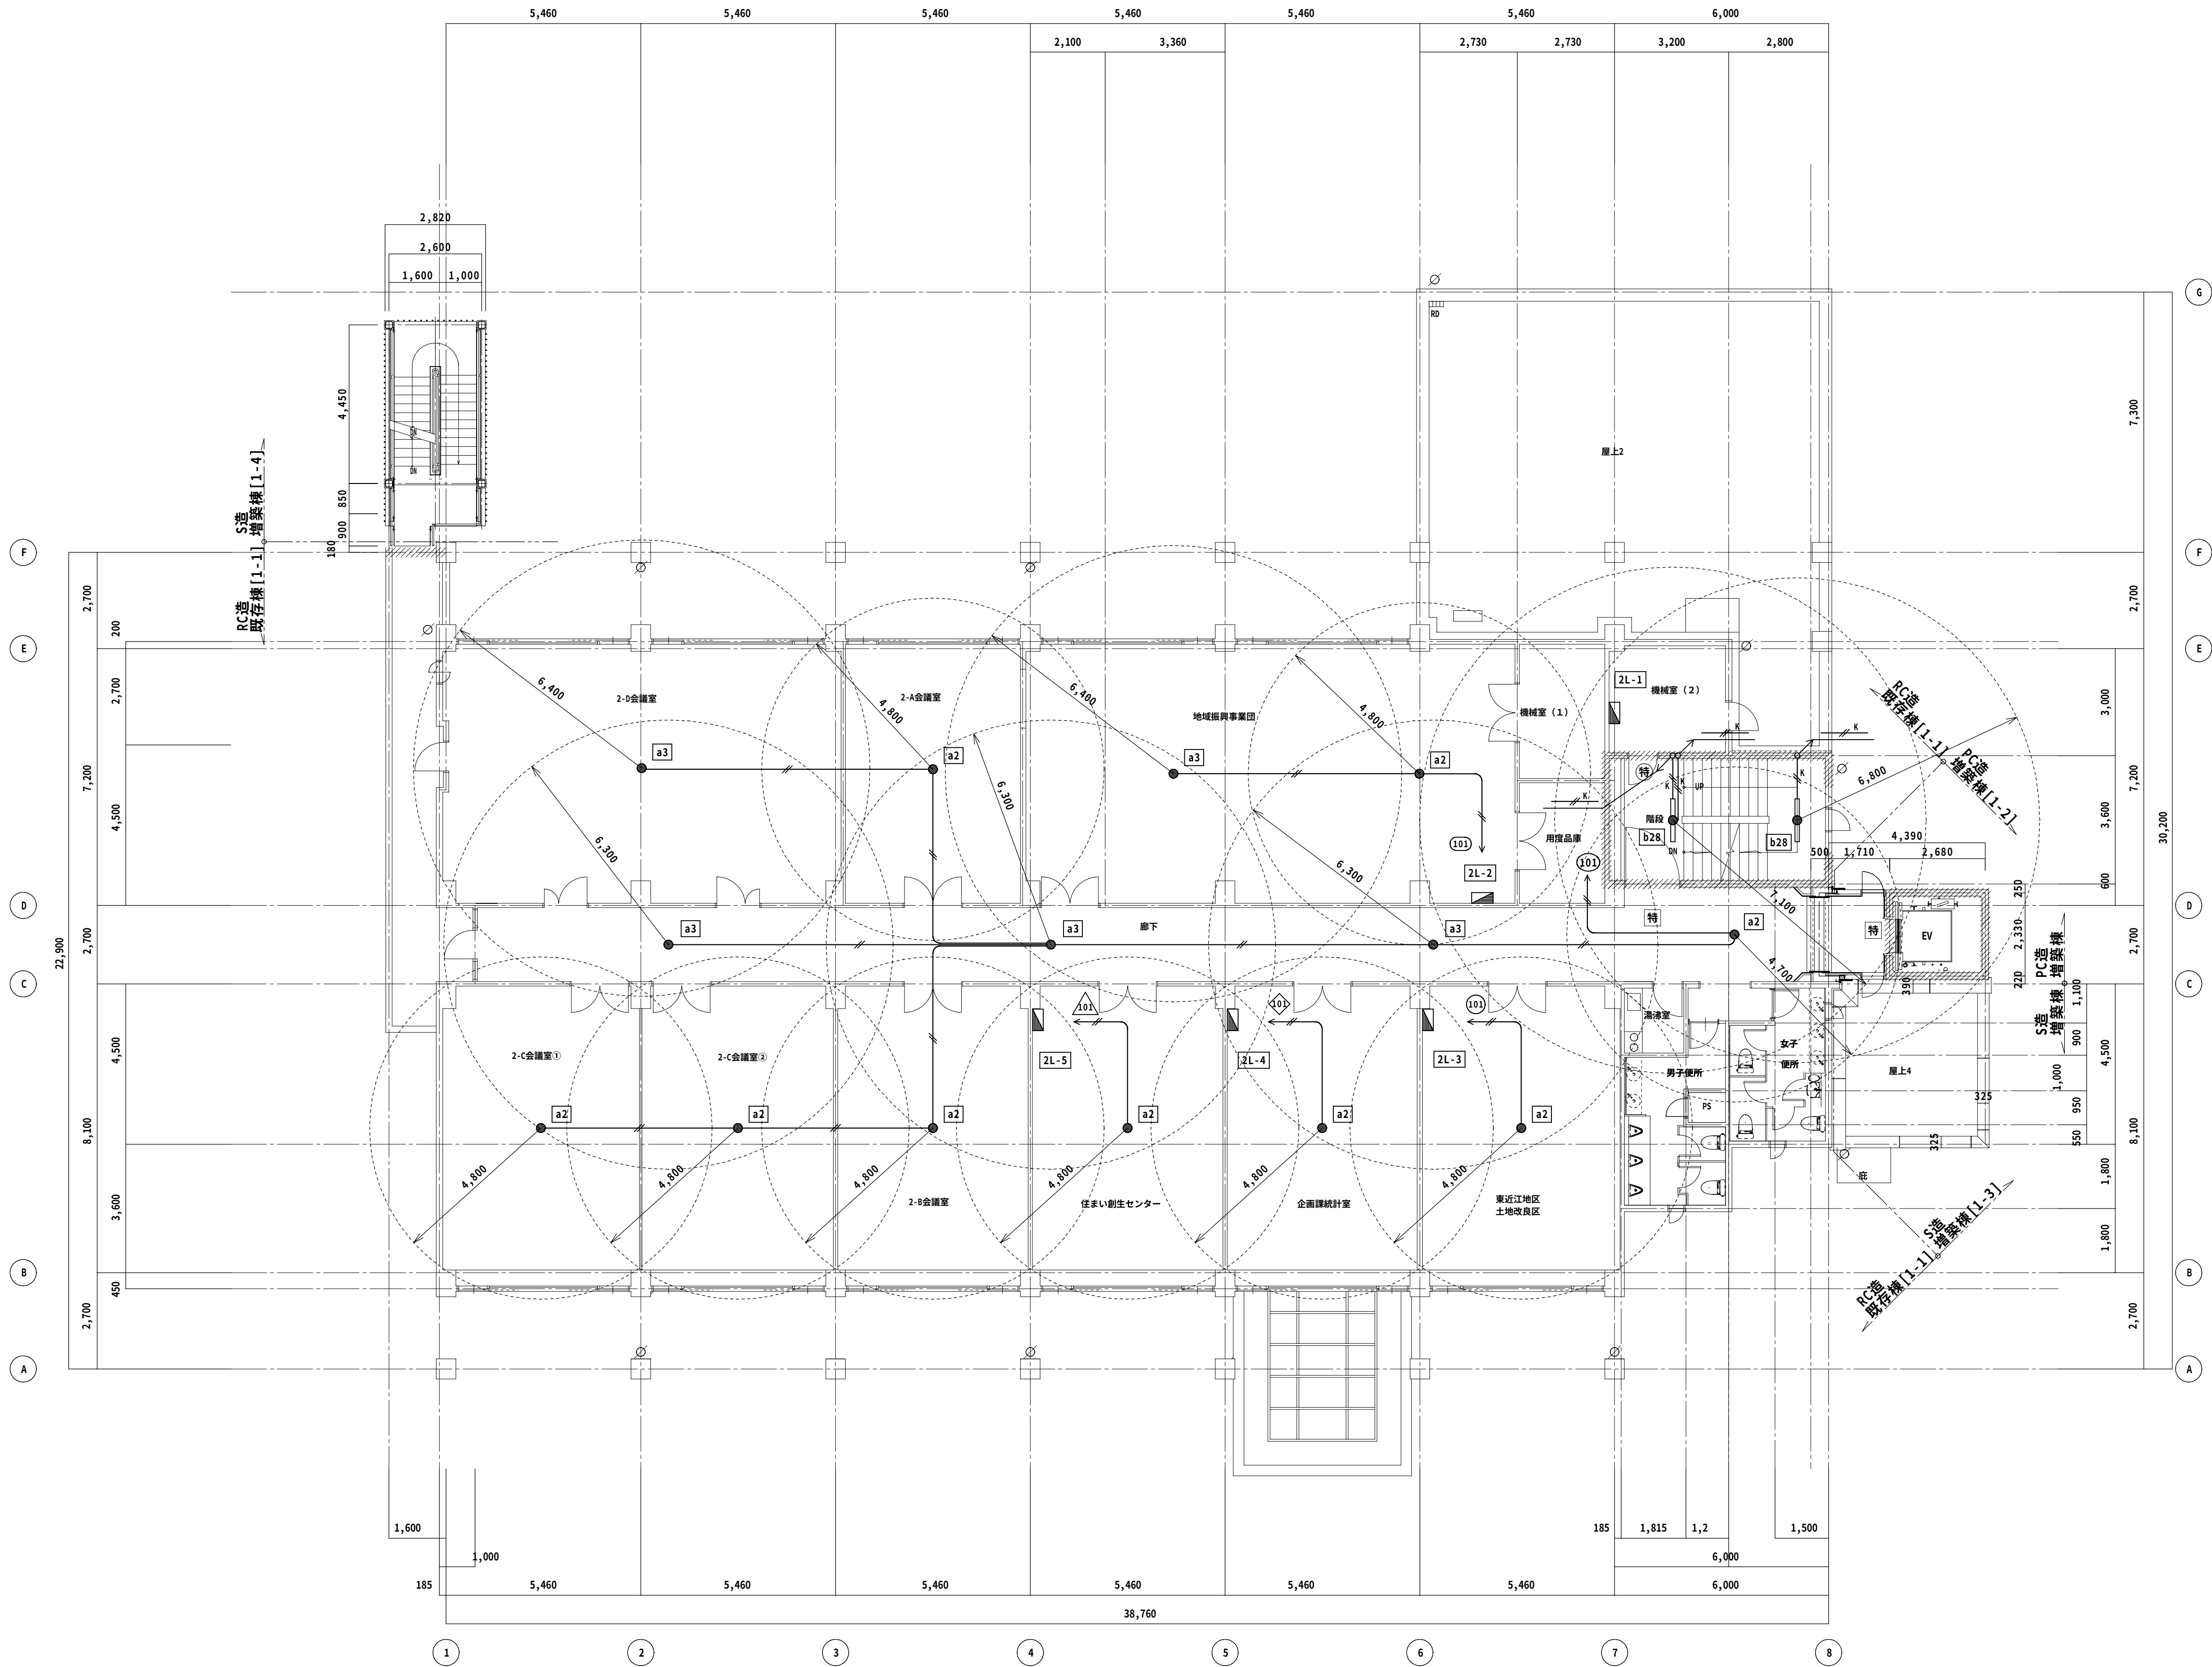

改修後 2 階平面図 1/100

◆NOTE◆

DATE	-	-	-	-	-
CHECK	-	-	-	-	-
DATE	-	-	-	-	-

一級建築士(大臣)登録229265号 大村 悟子
一級建築士事務所 滋賀県知事登録(カ)152号

株式会社 大村建築設計事務所
一級建築士事務所
TEL (0749)62-2651
FAX (0749)65-0351

◆TITLE◆

旧農業管理センター改修工事(電気設備工事)

◆SHEET TITLE◆

改修後 非常照明設備2階平面図

◆SCALE◆

A1:1/100 A3:1/200

MANAGER


CHECKED

DRAWN

DRAWN



E-23

◆SHEET No◆

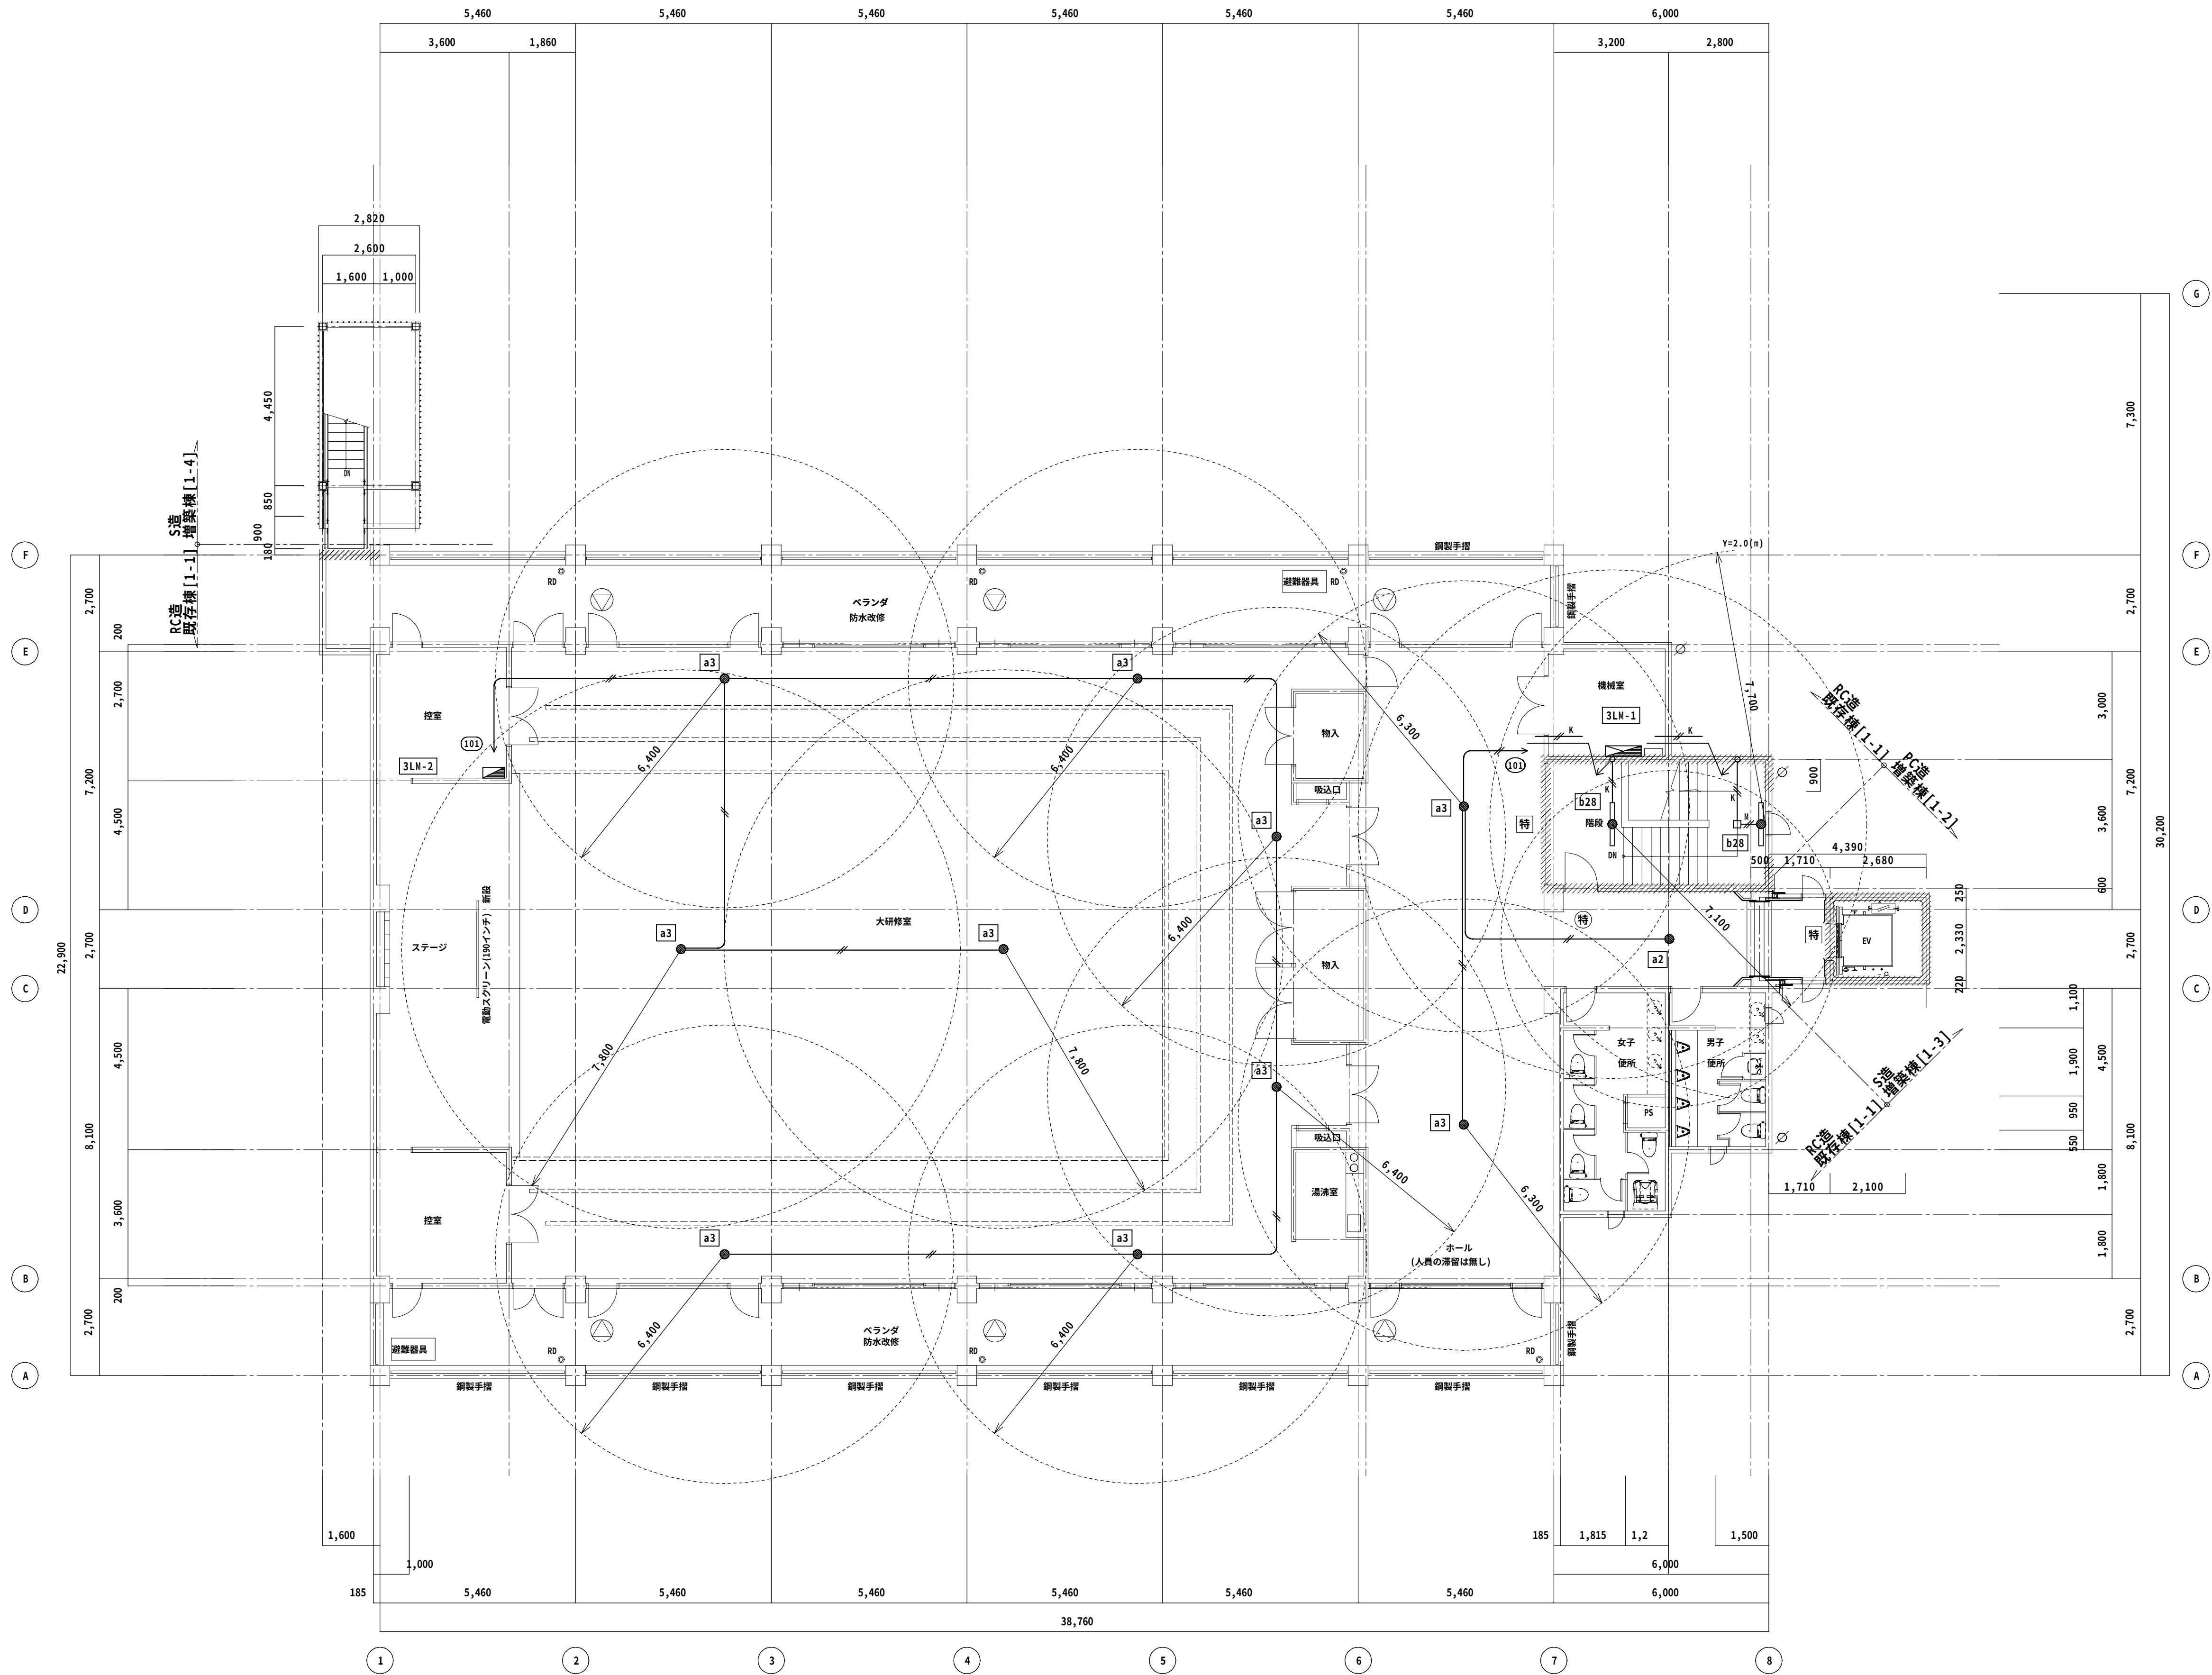


改修後 3階平面図 1/100

◆NOTE◆	DATE	-	-	-	一級建築士(大匠)登録229265号 大村 悟子	株式会社 大村建築設計事務所 TEL (0749)62-2651 FAX (0749)65-0351	◆TITLE◆ 旧農業管理センター改修工事(電気設備工事)	◆SHEET TITLE◆		◆SCALE◆		MANAGER	CHECKED	DRAWN	DRAWN	E - 2 4 ◆SHEET No◆
	CHECK	-	-	-	一級建築士事務所 滋賀県知事登録(カ)152号			改修後 非常照明設備3階平面図		A1:1/100 A3:1/200						
	DATE	-	-	-												

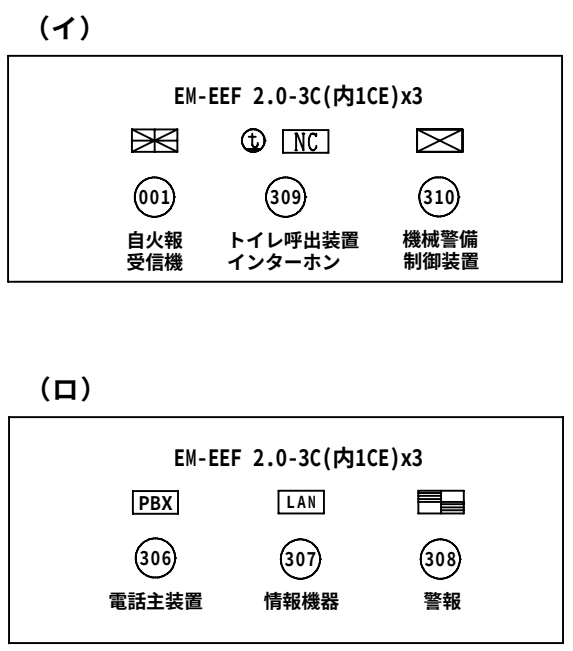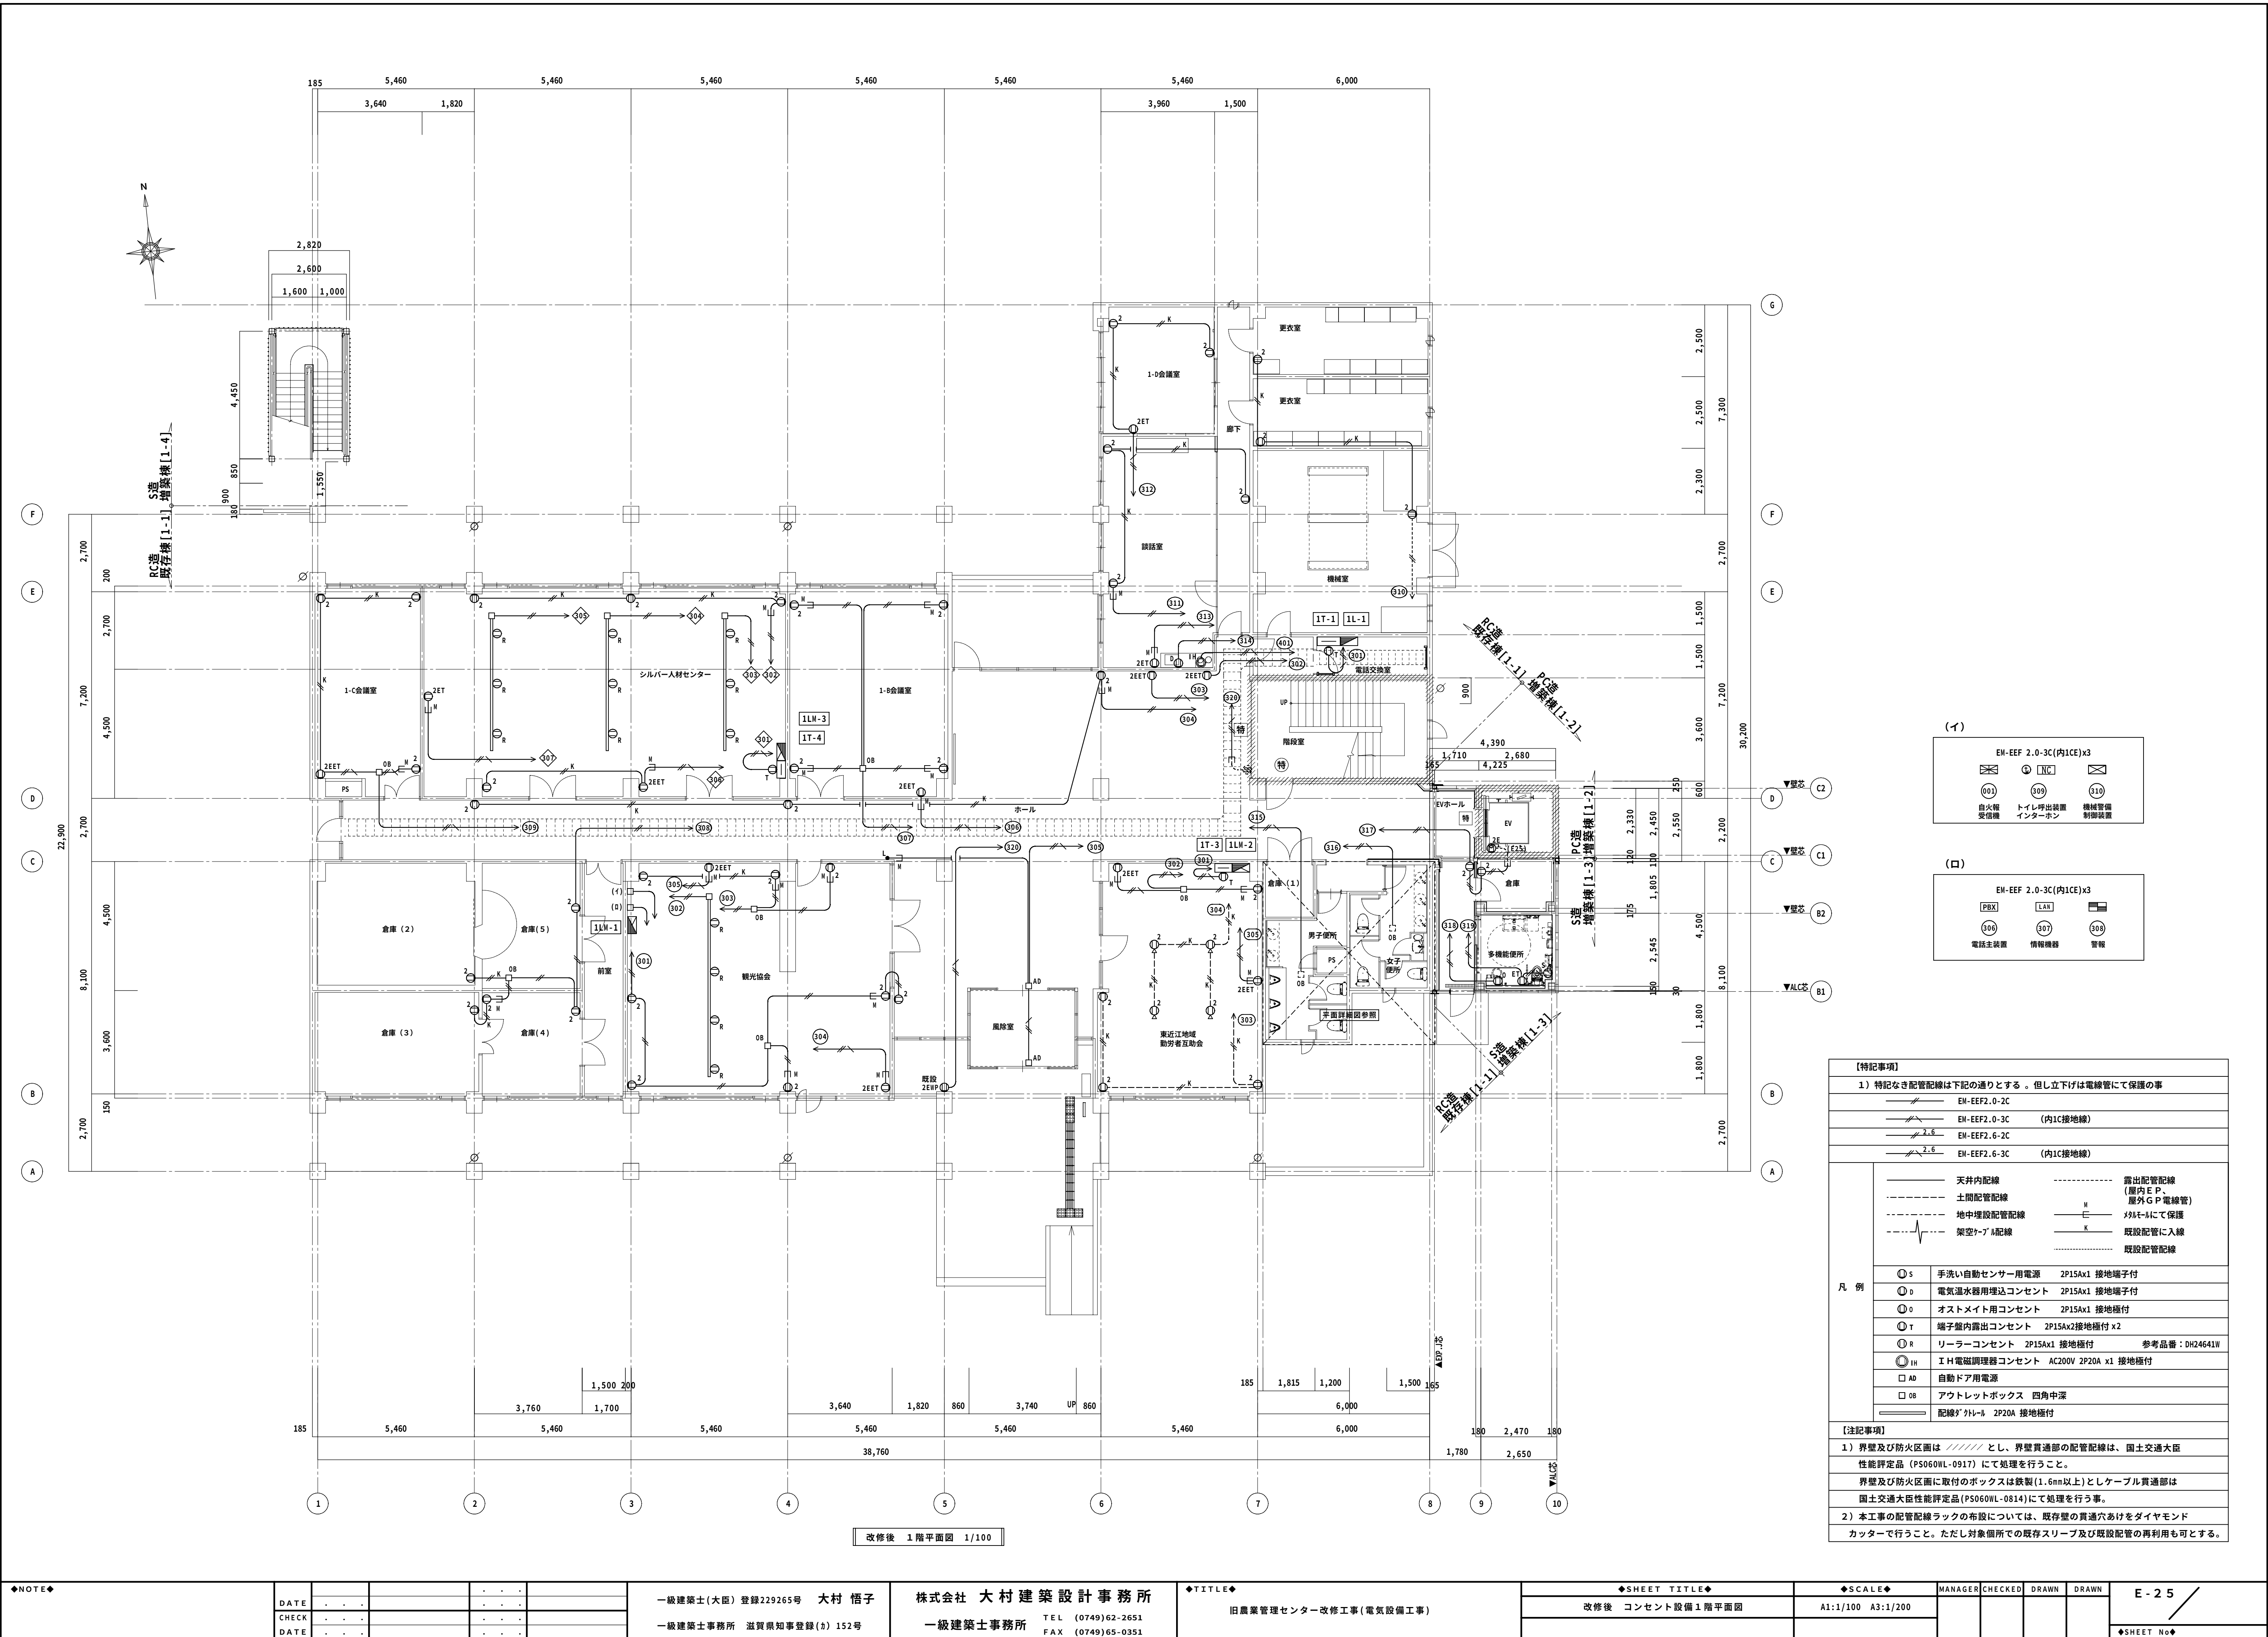

【特記事項】	
1) 特記なき配管配線は下記の通りとする。但し立下げは電線管にて保護の事	
EM-EEF2.0-2C	
EM-EEF2.0-3C	(内1C接地線)
EM-EEF2.6-2C	
EM-EEF2.6-3C	(内1C接地線)
天井内配線	露出配管配線 (屋内E P、屋外G P電線管)
土間配管配線	H 架設にて保護
地中埋設配管配線	K 既設配管に入線
架空ケーブル配線	既設配管配線
凡 例	
① S	手洗い自動センサー用電源 2P15Ax1 接地端子付
② D	電気温水器用埋込コンセント 2P15Ax1 接地端子付
③ O	オストメイト用コンセント 2P15Ax1 接地端子付
④ T	端子盤内露出コンセント 2P15Ax2接地端子付 x2
⑤ R	リレー用コンセント 2P15Ax1 接地端子付 参考品番：DH24641W
⑥ H	I H電磁調理器コンセント AC200V 2P20A x1 接地端子付
□ AD	自動ドア用電源
□ OB	アウトレットボックス 四角中深
配線ダクト	2P20A 接地端子付
【注記事項】	
1) 界壁及び防火区画は とし、界壁貫通部の配管配線は、国土交通大臣性能評定品 (PS060WL-0917) にて処理を行うこと。	
界壁及び防火区画に取付のボックスは鉄製 (1.6mm以上) としケーブル貫通部は国土交通大臣性能評定品 (PS060WL-0814) にて処理を行う事。	
2) 本工事の配管配線ラックの布設については、既存壁の貫通穴あけをダイヤモンドカッターで行うこと。ただし対象箇所での既存スリーブ及び既設配管の再利用も可とする。	

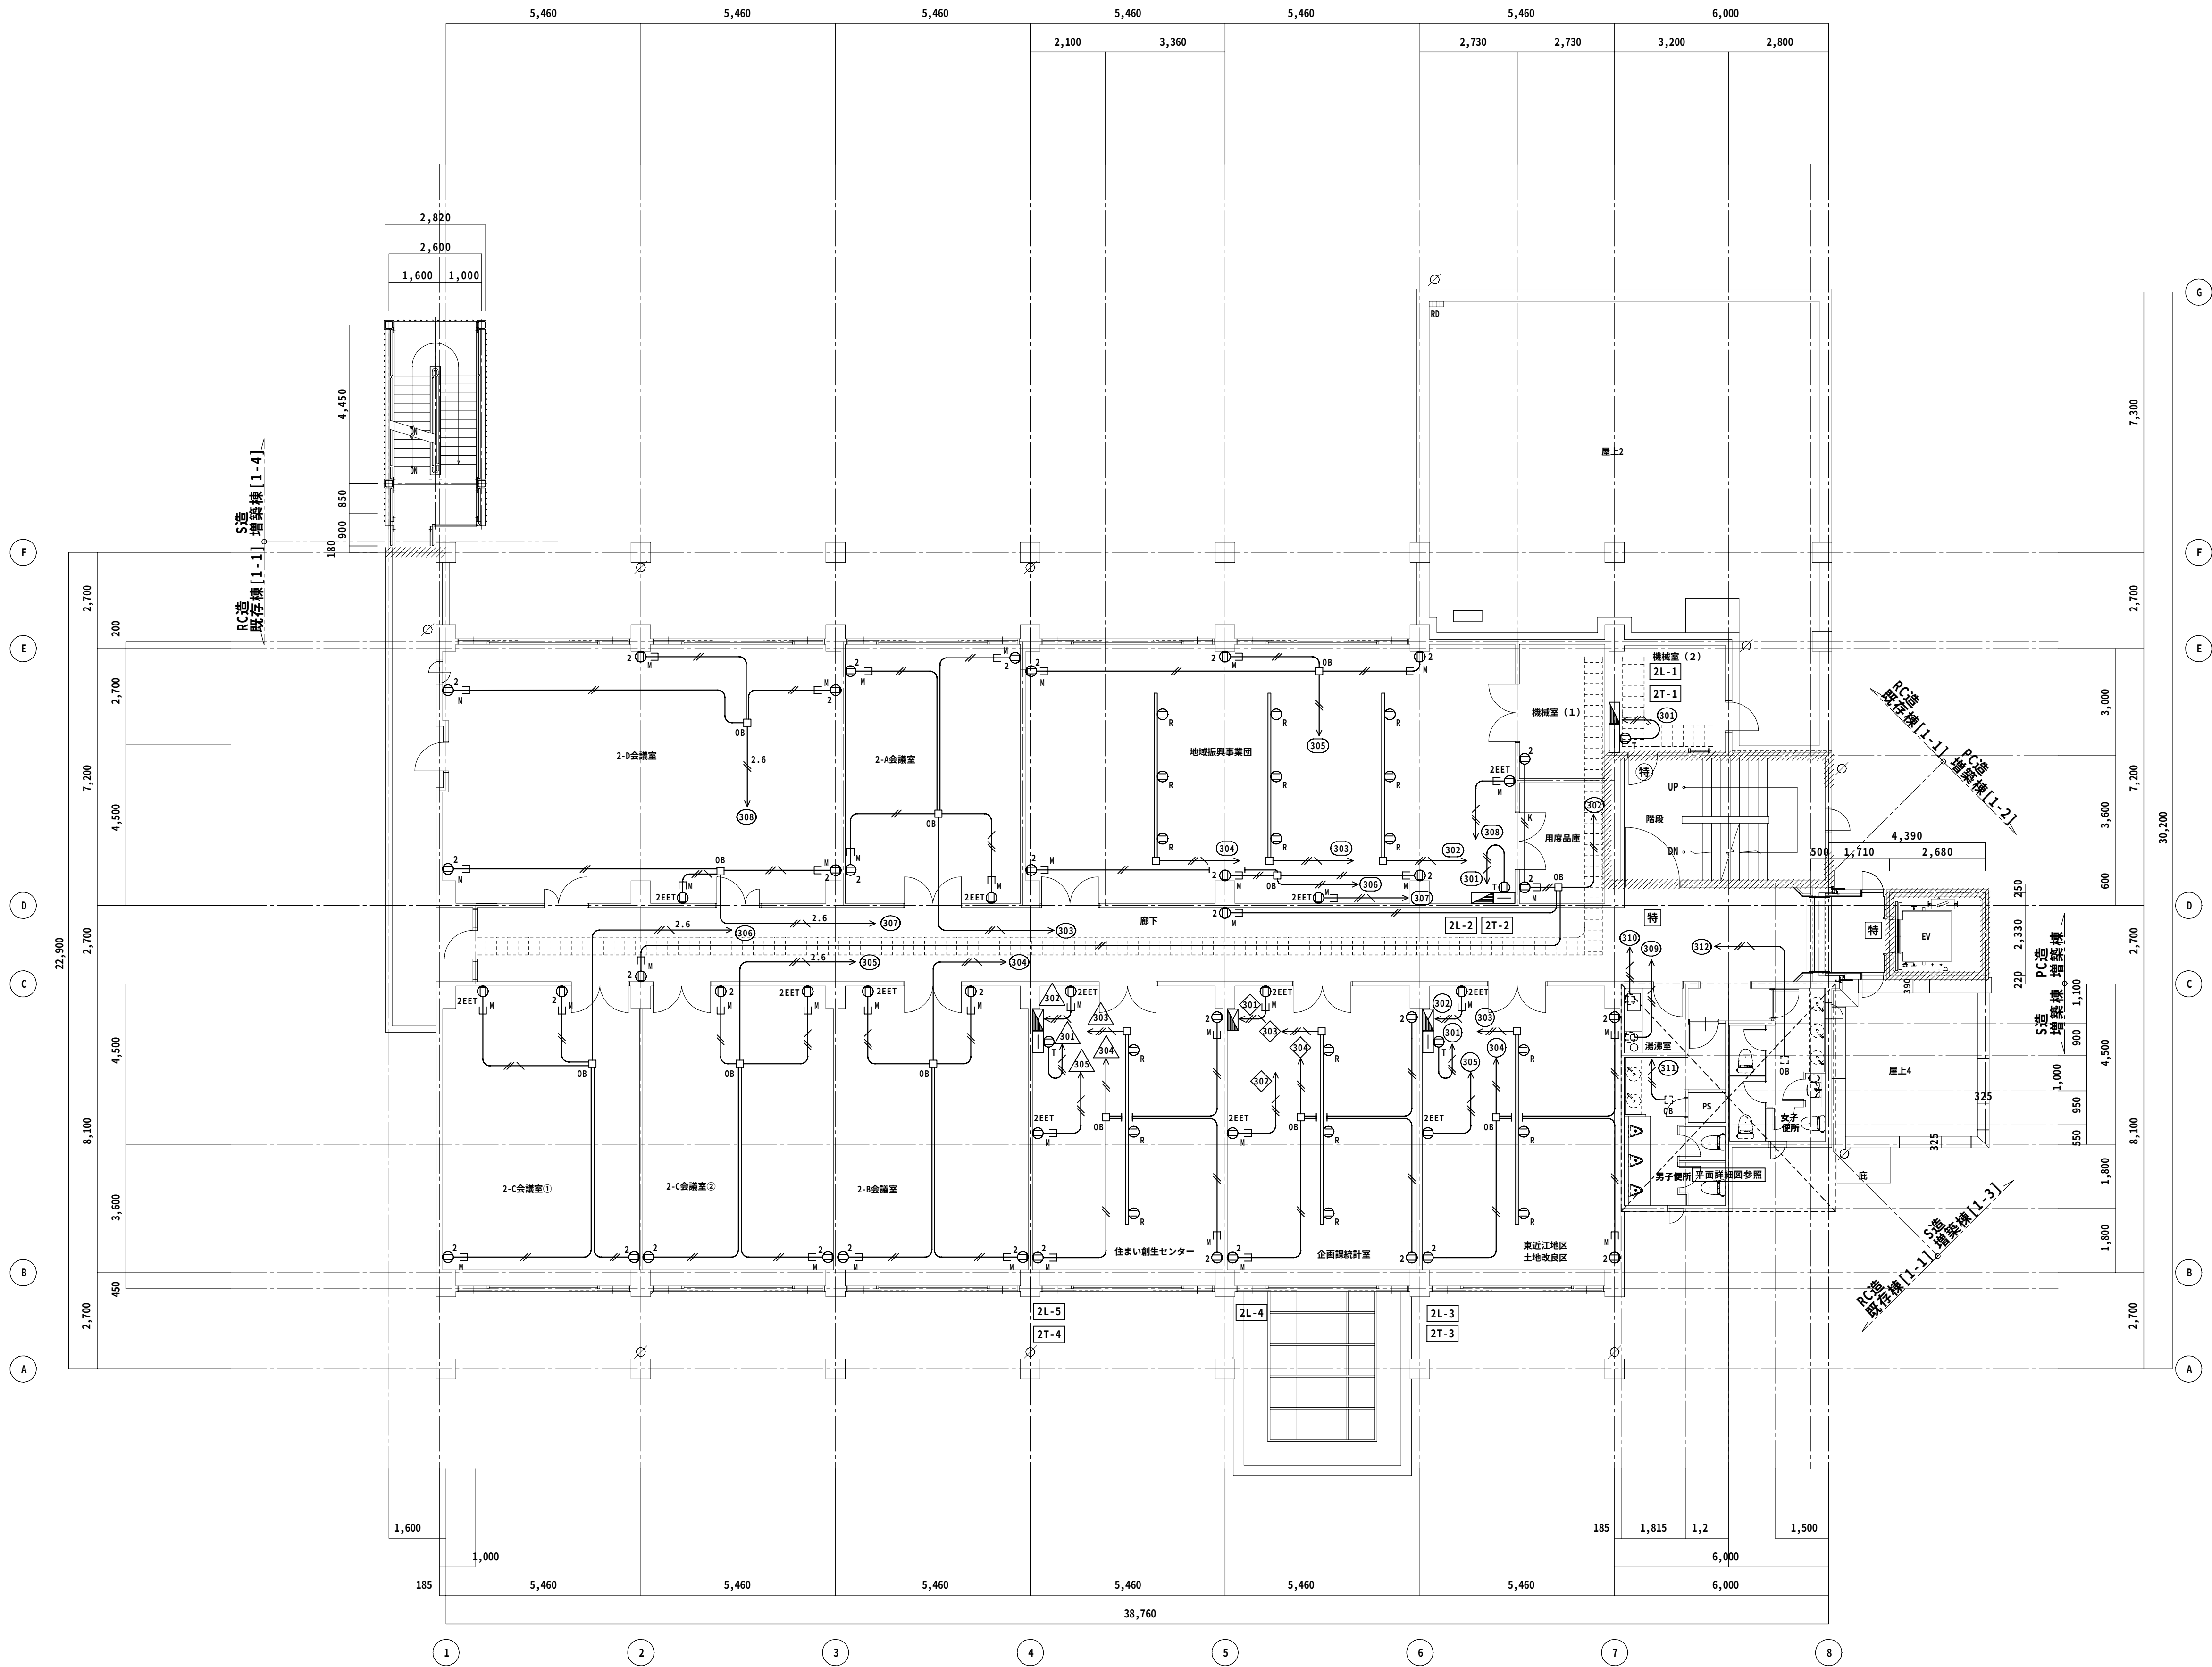

改修後 2階平面図 1/100

◆NOTE◆

DATE	-	-	-	-	-
CHECK	-	-	-	-	-
DATE	-	-	-	-	-

一級建築士(大臣)登録229265号 大村 悟子
一級建築士事務所 滋賀県知事登録(カ)152号

株式会社 大村建築設計事務所
一級建築士事務所
TEL (0749)62-2651
FAX (0749)65-0351

◆TITLE◆

旧農業管理センター改修工事(電気設備工事)

◆SHEET TITLE◆

改修後 コンセント設備2階平面図

◆SCALE◆

A1:1/100 A3:1/200

MANAGER


CHECKED

DRAWN

DRAWN


E-26

◆SHEET No◆

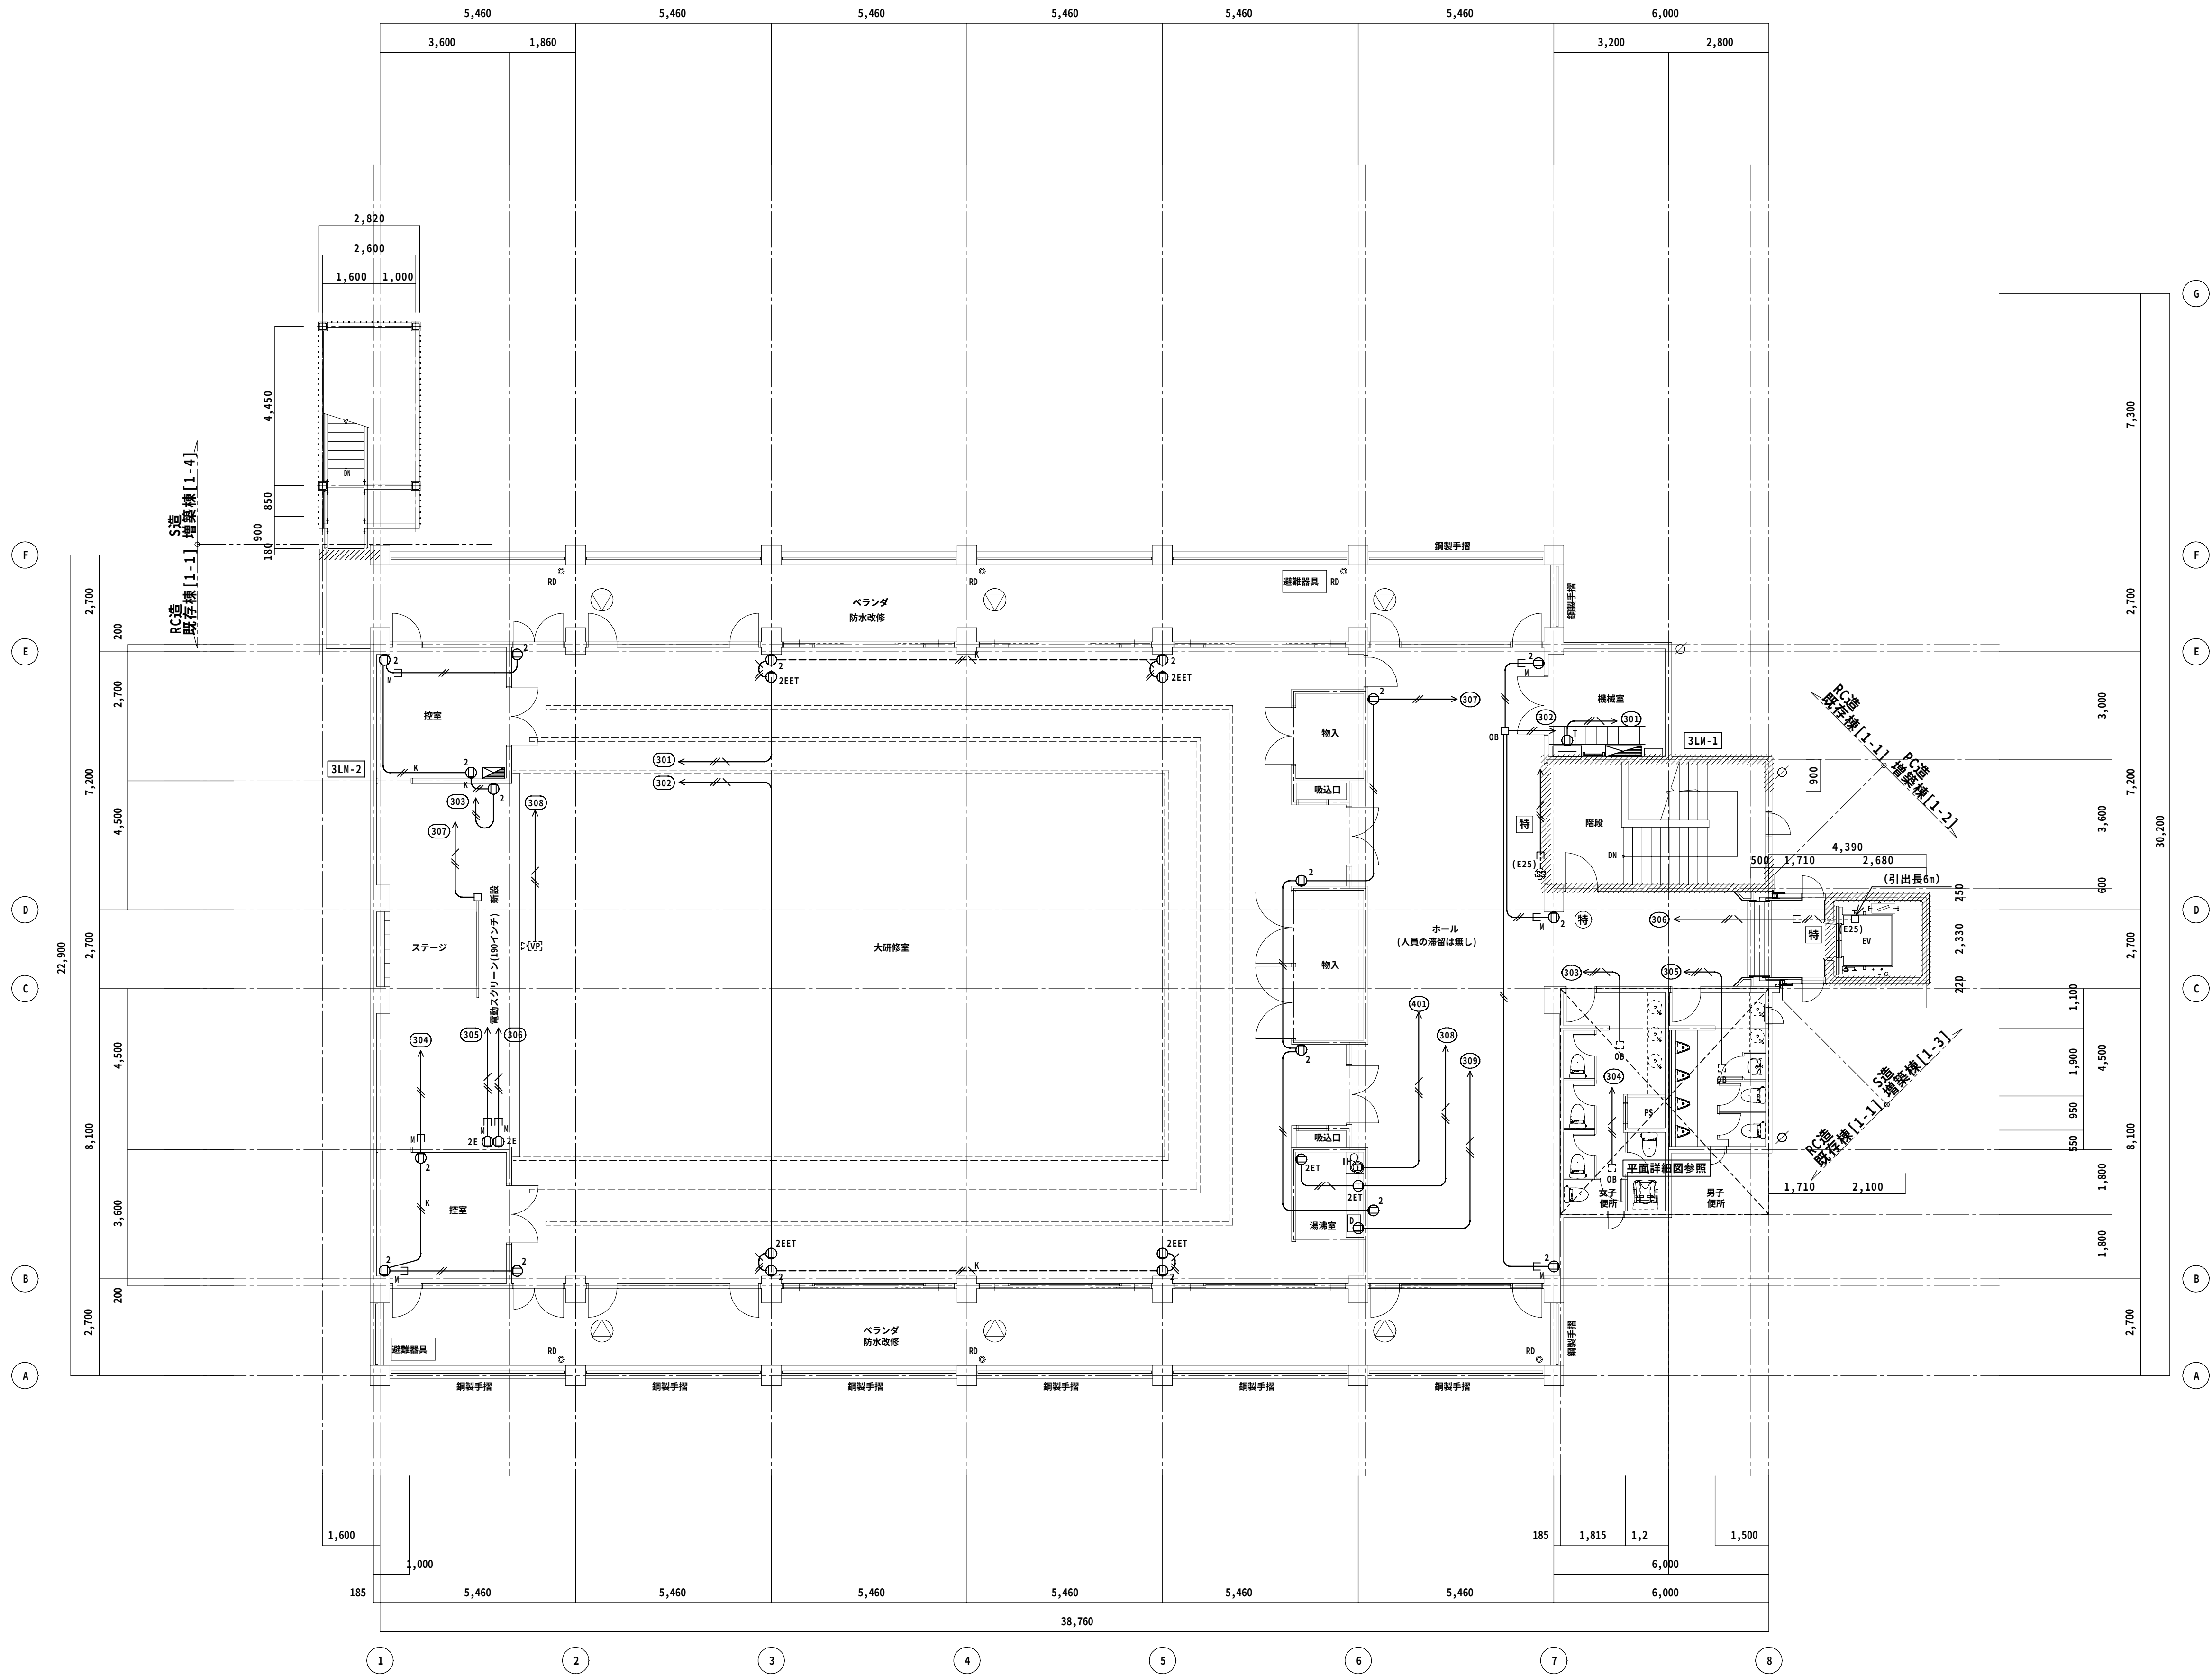

改修後 3 階平面図 1/100

◆NOTE◆	DATE	-	-	-	-	-	-	-	-	一級建築士(大臣)登録229265号 大村 悟子	株式会社 大村建築設計事務所 TEL (0749)62-2651 FAX (0749)65-0351	◆TITLE◆ 旧農業管理センター改修工事(電気設備工事)	◆SHEET TITLE◆				◆SCALE◆				MANAGER	CHECKED	DRAWN	DRAWN	E - 2 7 ◆SHEET No◆
	CHECK	-	-	-	-	-	-	-	-				改修後 コンセント設備 3 階平面図				A1:1/100 A3:1/200								
	DATE	-	-	-	-	-	-	-	-																

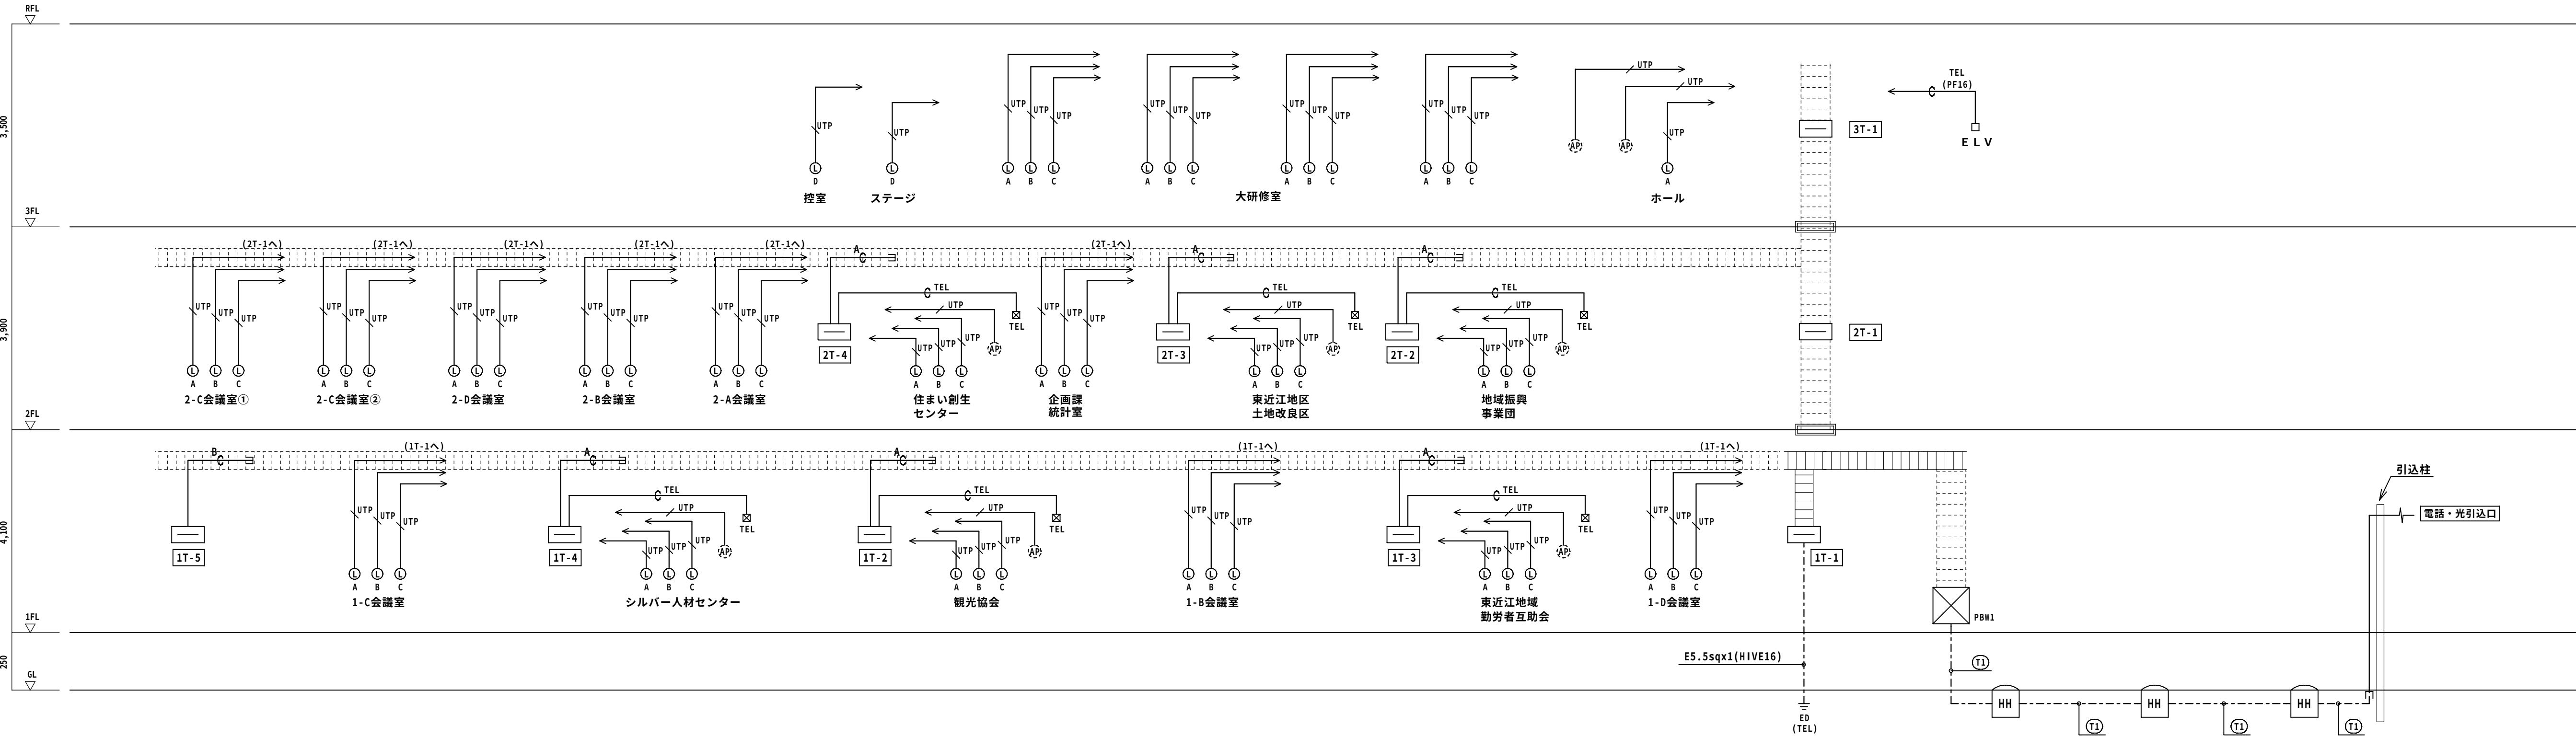

電話・情報設備 系統図


凡 例 区画貫通処理 (PS060FL-0562)



◆SCALE◆	MANAGER	CHECKED	DRAWN	DRAWN	E - 2 9 /
A1:1/100 A3:1/200					
					◆SHEET No◆

E - 30 /

◆SHEET No◆

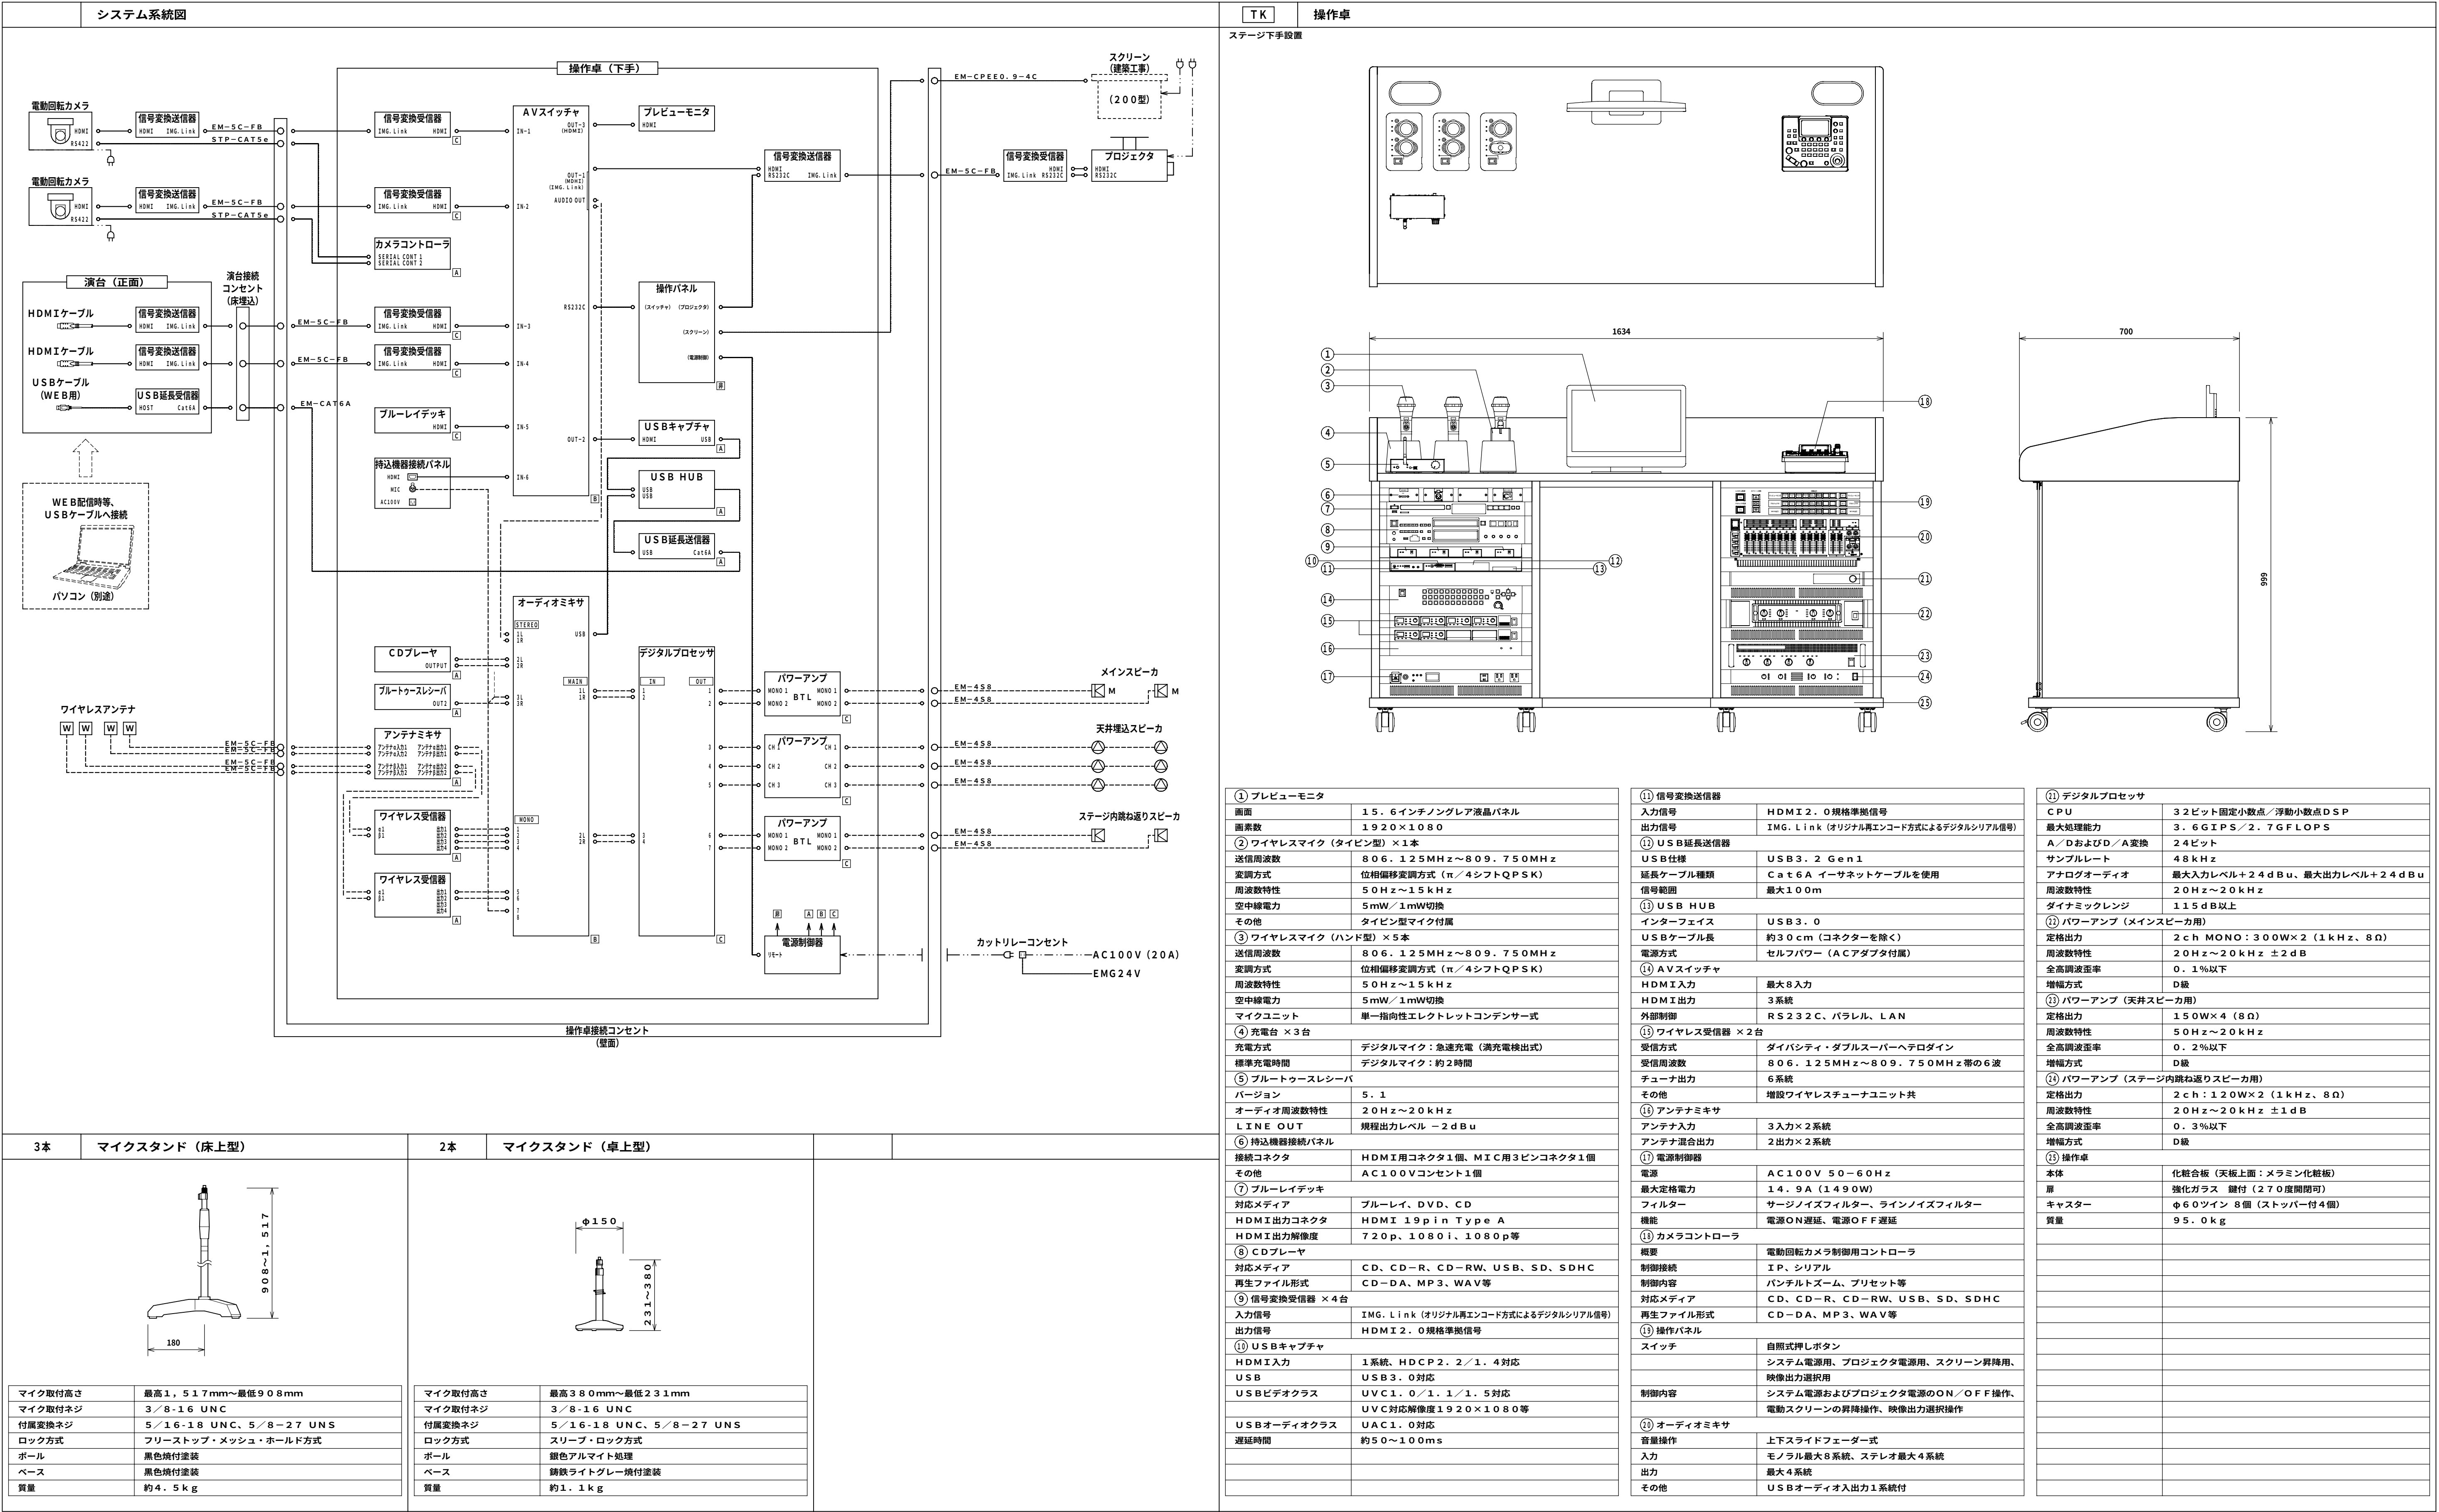

◆NOTE◆

DATE

CHECK

DATE

一級建築士(大臣)登録229265号 大村 悟子

一級建築士事務所 滋賀県知事登録(第)152号

株式会社 大村建築設計事務所

TEL (0749)62-2651

FAX (0749)65-0351

◆TITLE◆

旧農業管理センター改修工事(電気設備工事)

◆SHEET TITLE◆

弱電機器図面-1

◆SCALE◆

no, scale

MANAGER


CHECKED


DRAWN

DRAWN


E-32

◆SHEET No◆

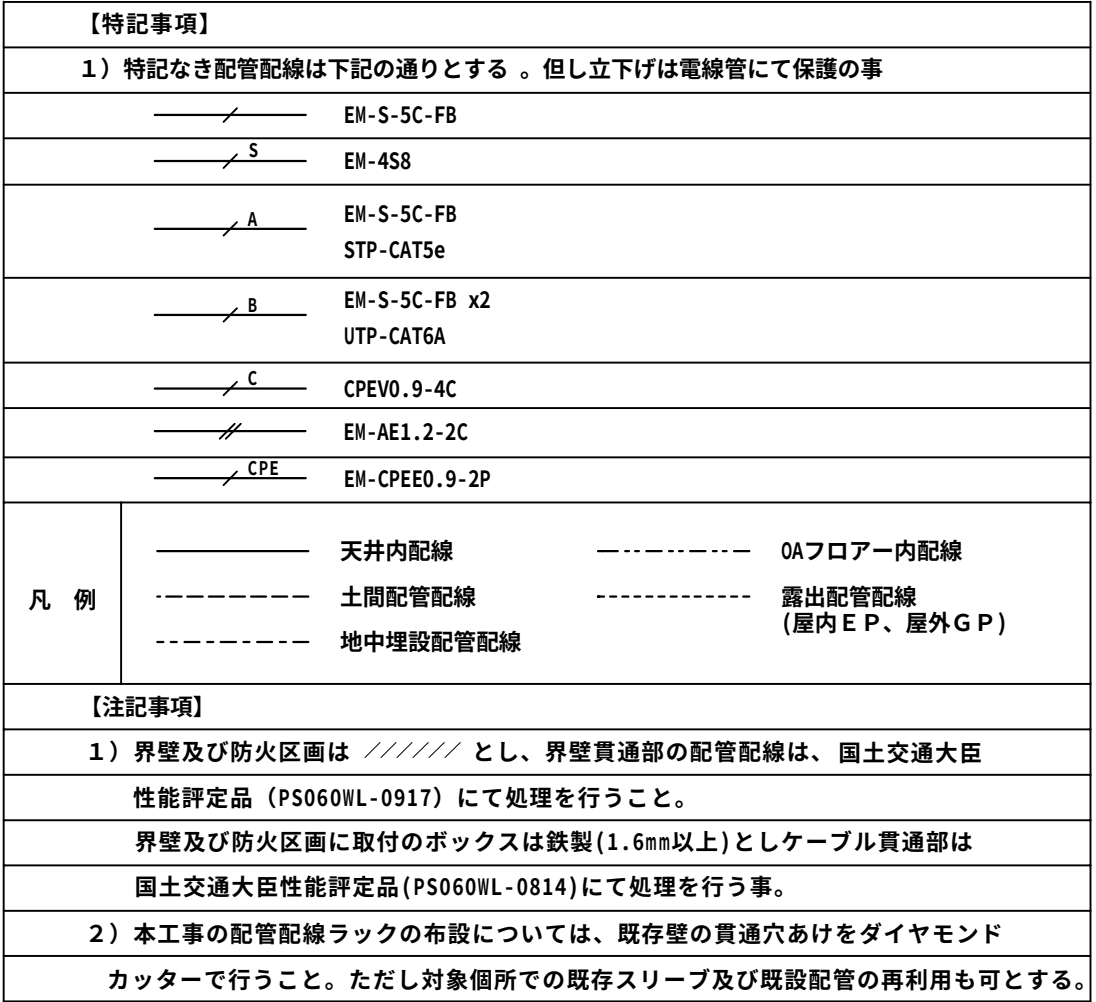

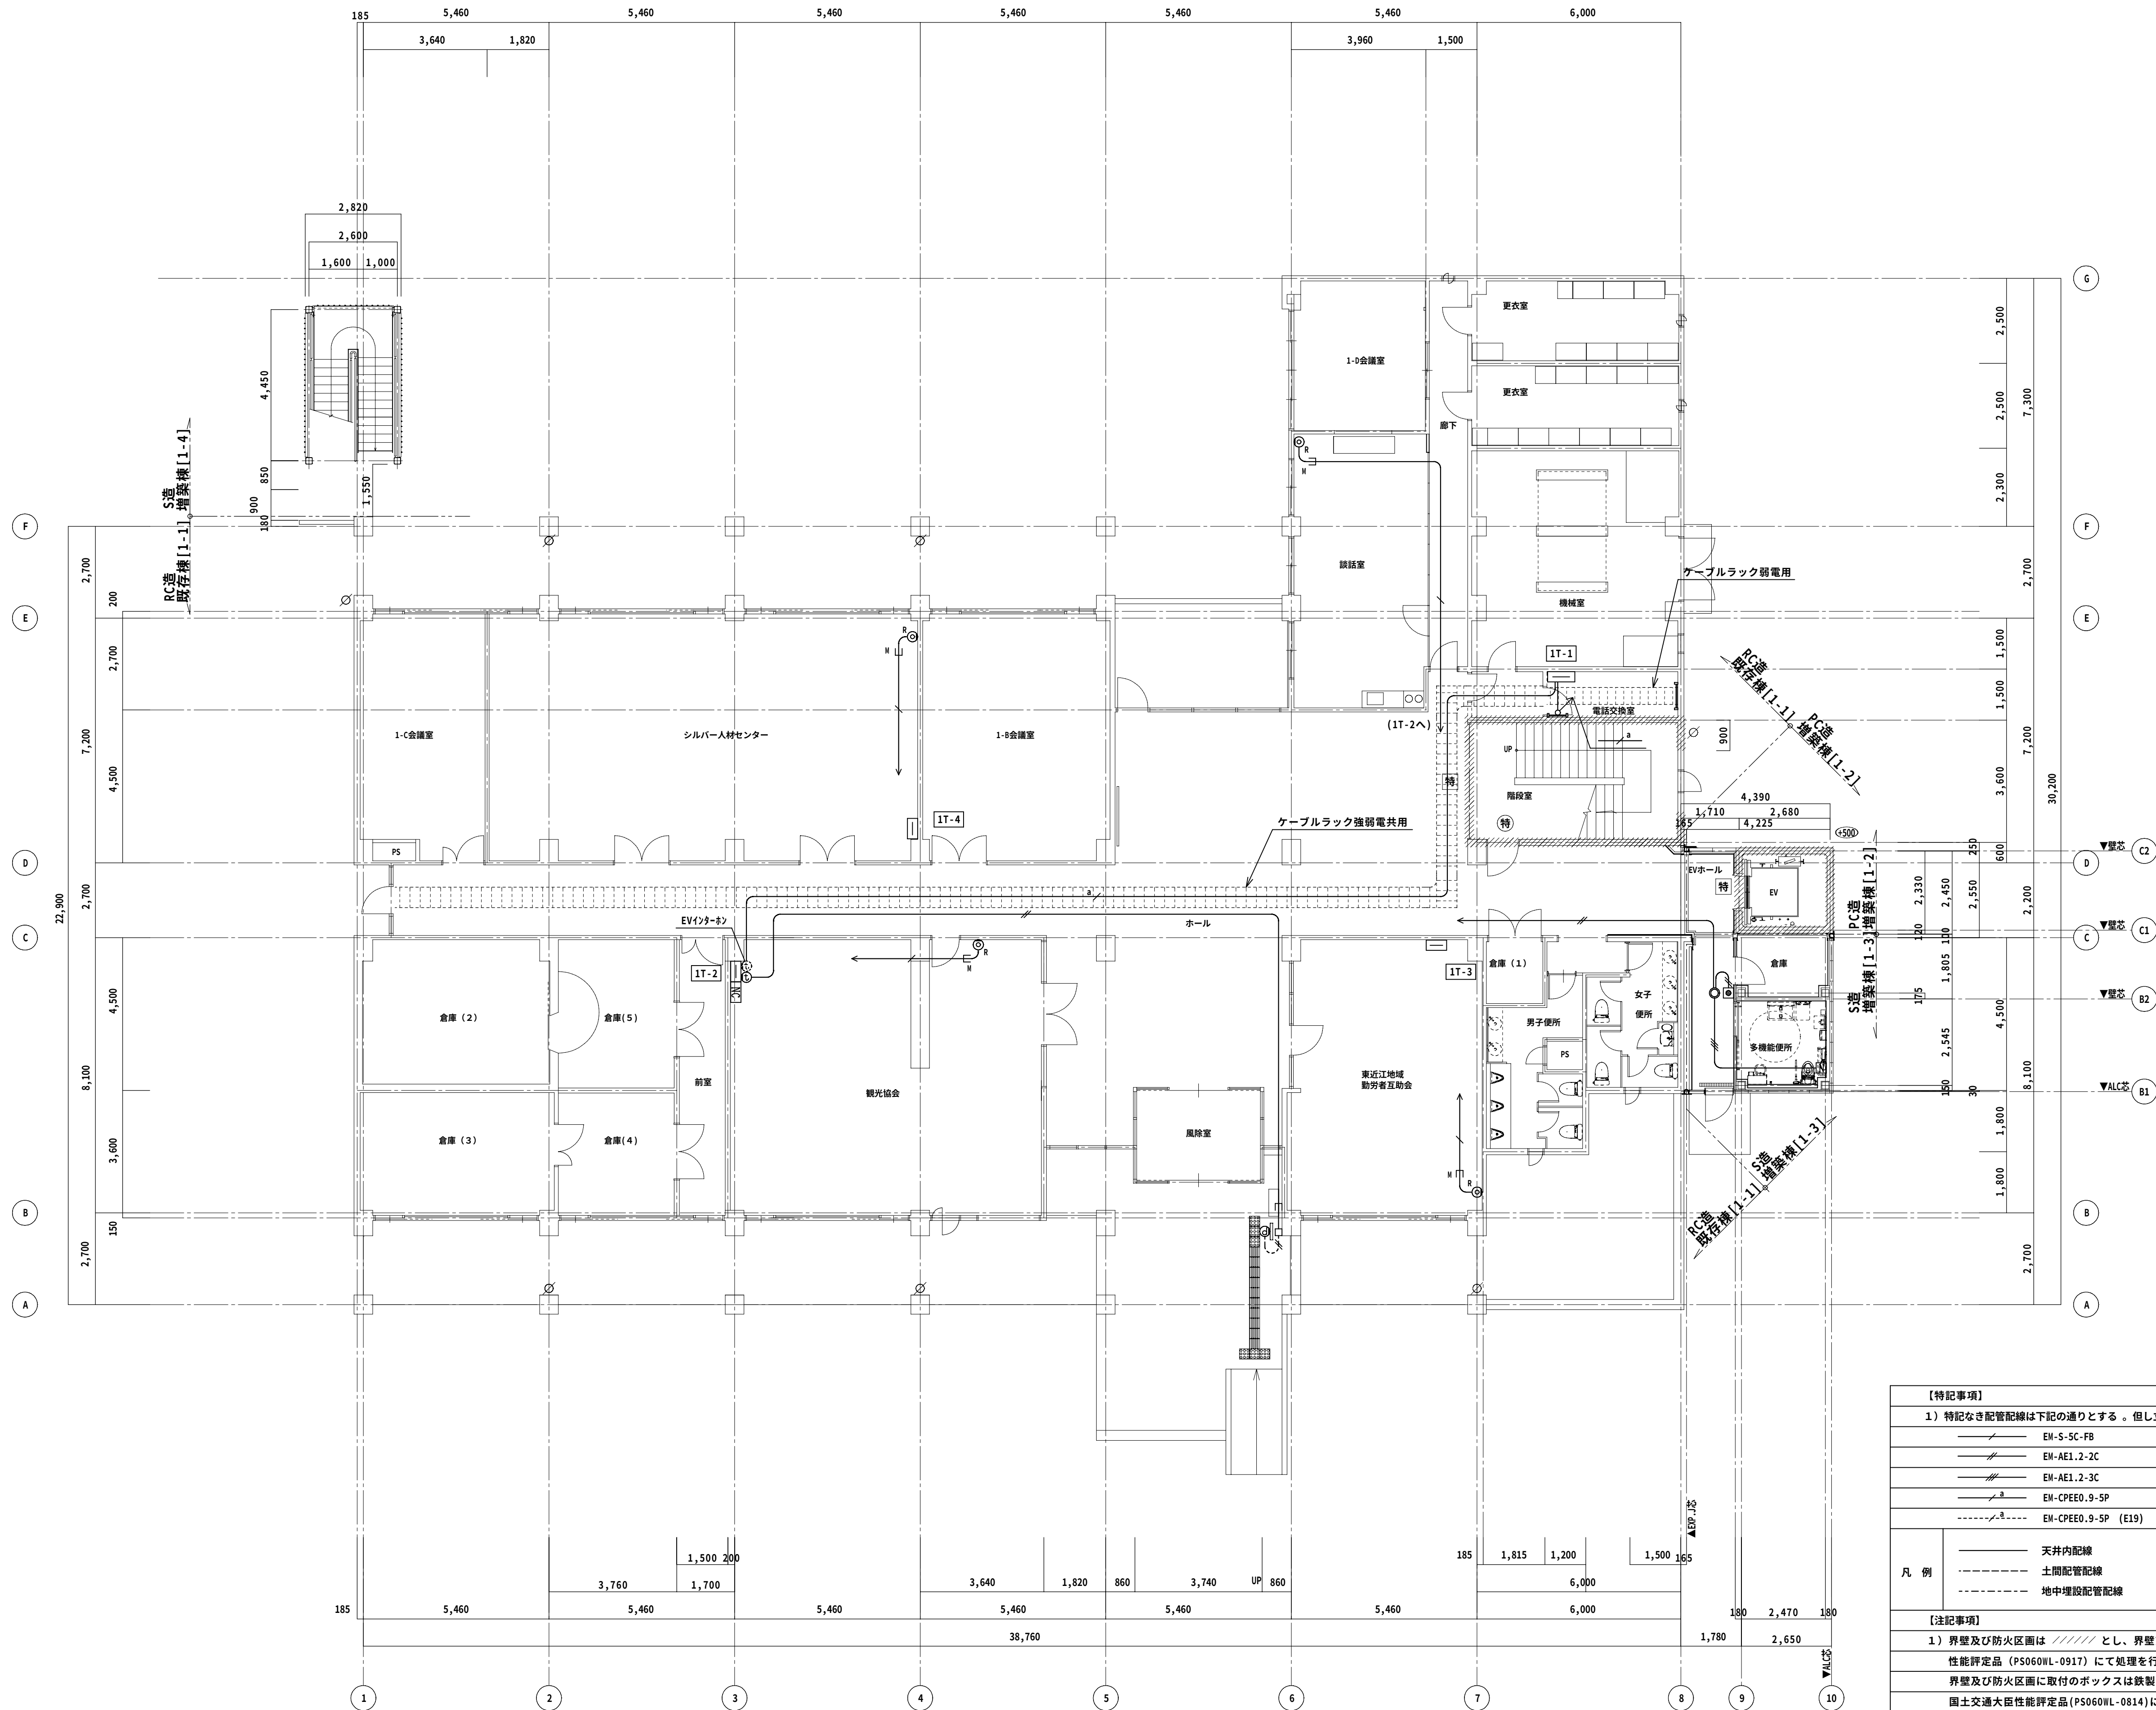

【特記事項】			
1) 特記なき配管記号は下記の通りとする。但し立下げは電線管にて保護の事			
		EW-S-5C-FB	
		EW-AE1.2-2C	
		EW-AE1.2-3C	
		EW-CPPE0.9-5P	
		EW-CPPE0.9-5P (E19)	
凡 例		天井内配線	 OAフロア内配線
		土間配管記号	 露出配管記号 (屋内E P、屋外G P)
		地中埋設配管記号	
【注記事項】			
1) 境界壁及び防火区画は // // // // とし、境界貫通部の配管記号は、国土交通大臣 性能評定品 (PS060WL-0917) にて処理を行うこと。 境界及び防火区画に取付のボックスは鉄製 (1.6mm以上) としケーブル貫通部は 国土交通大臣性能評定品 (PS060WL-0914) にて処理を行う事。			
2) 本工事の配管記号ラックの布設については、既存貫の貫通穴あけをダイヤモンド カッターで行うこと。ただし対象個所での既存スリーブ及び既設配管の再利用も可とする。			

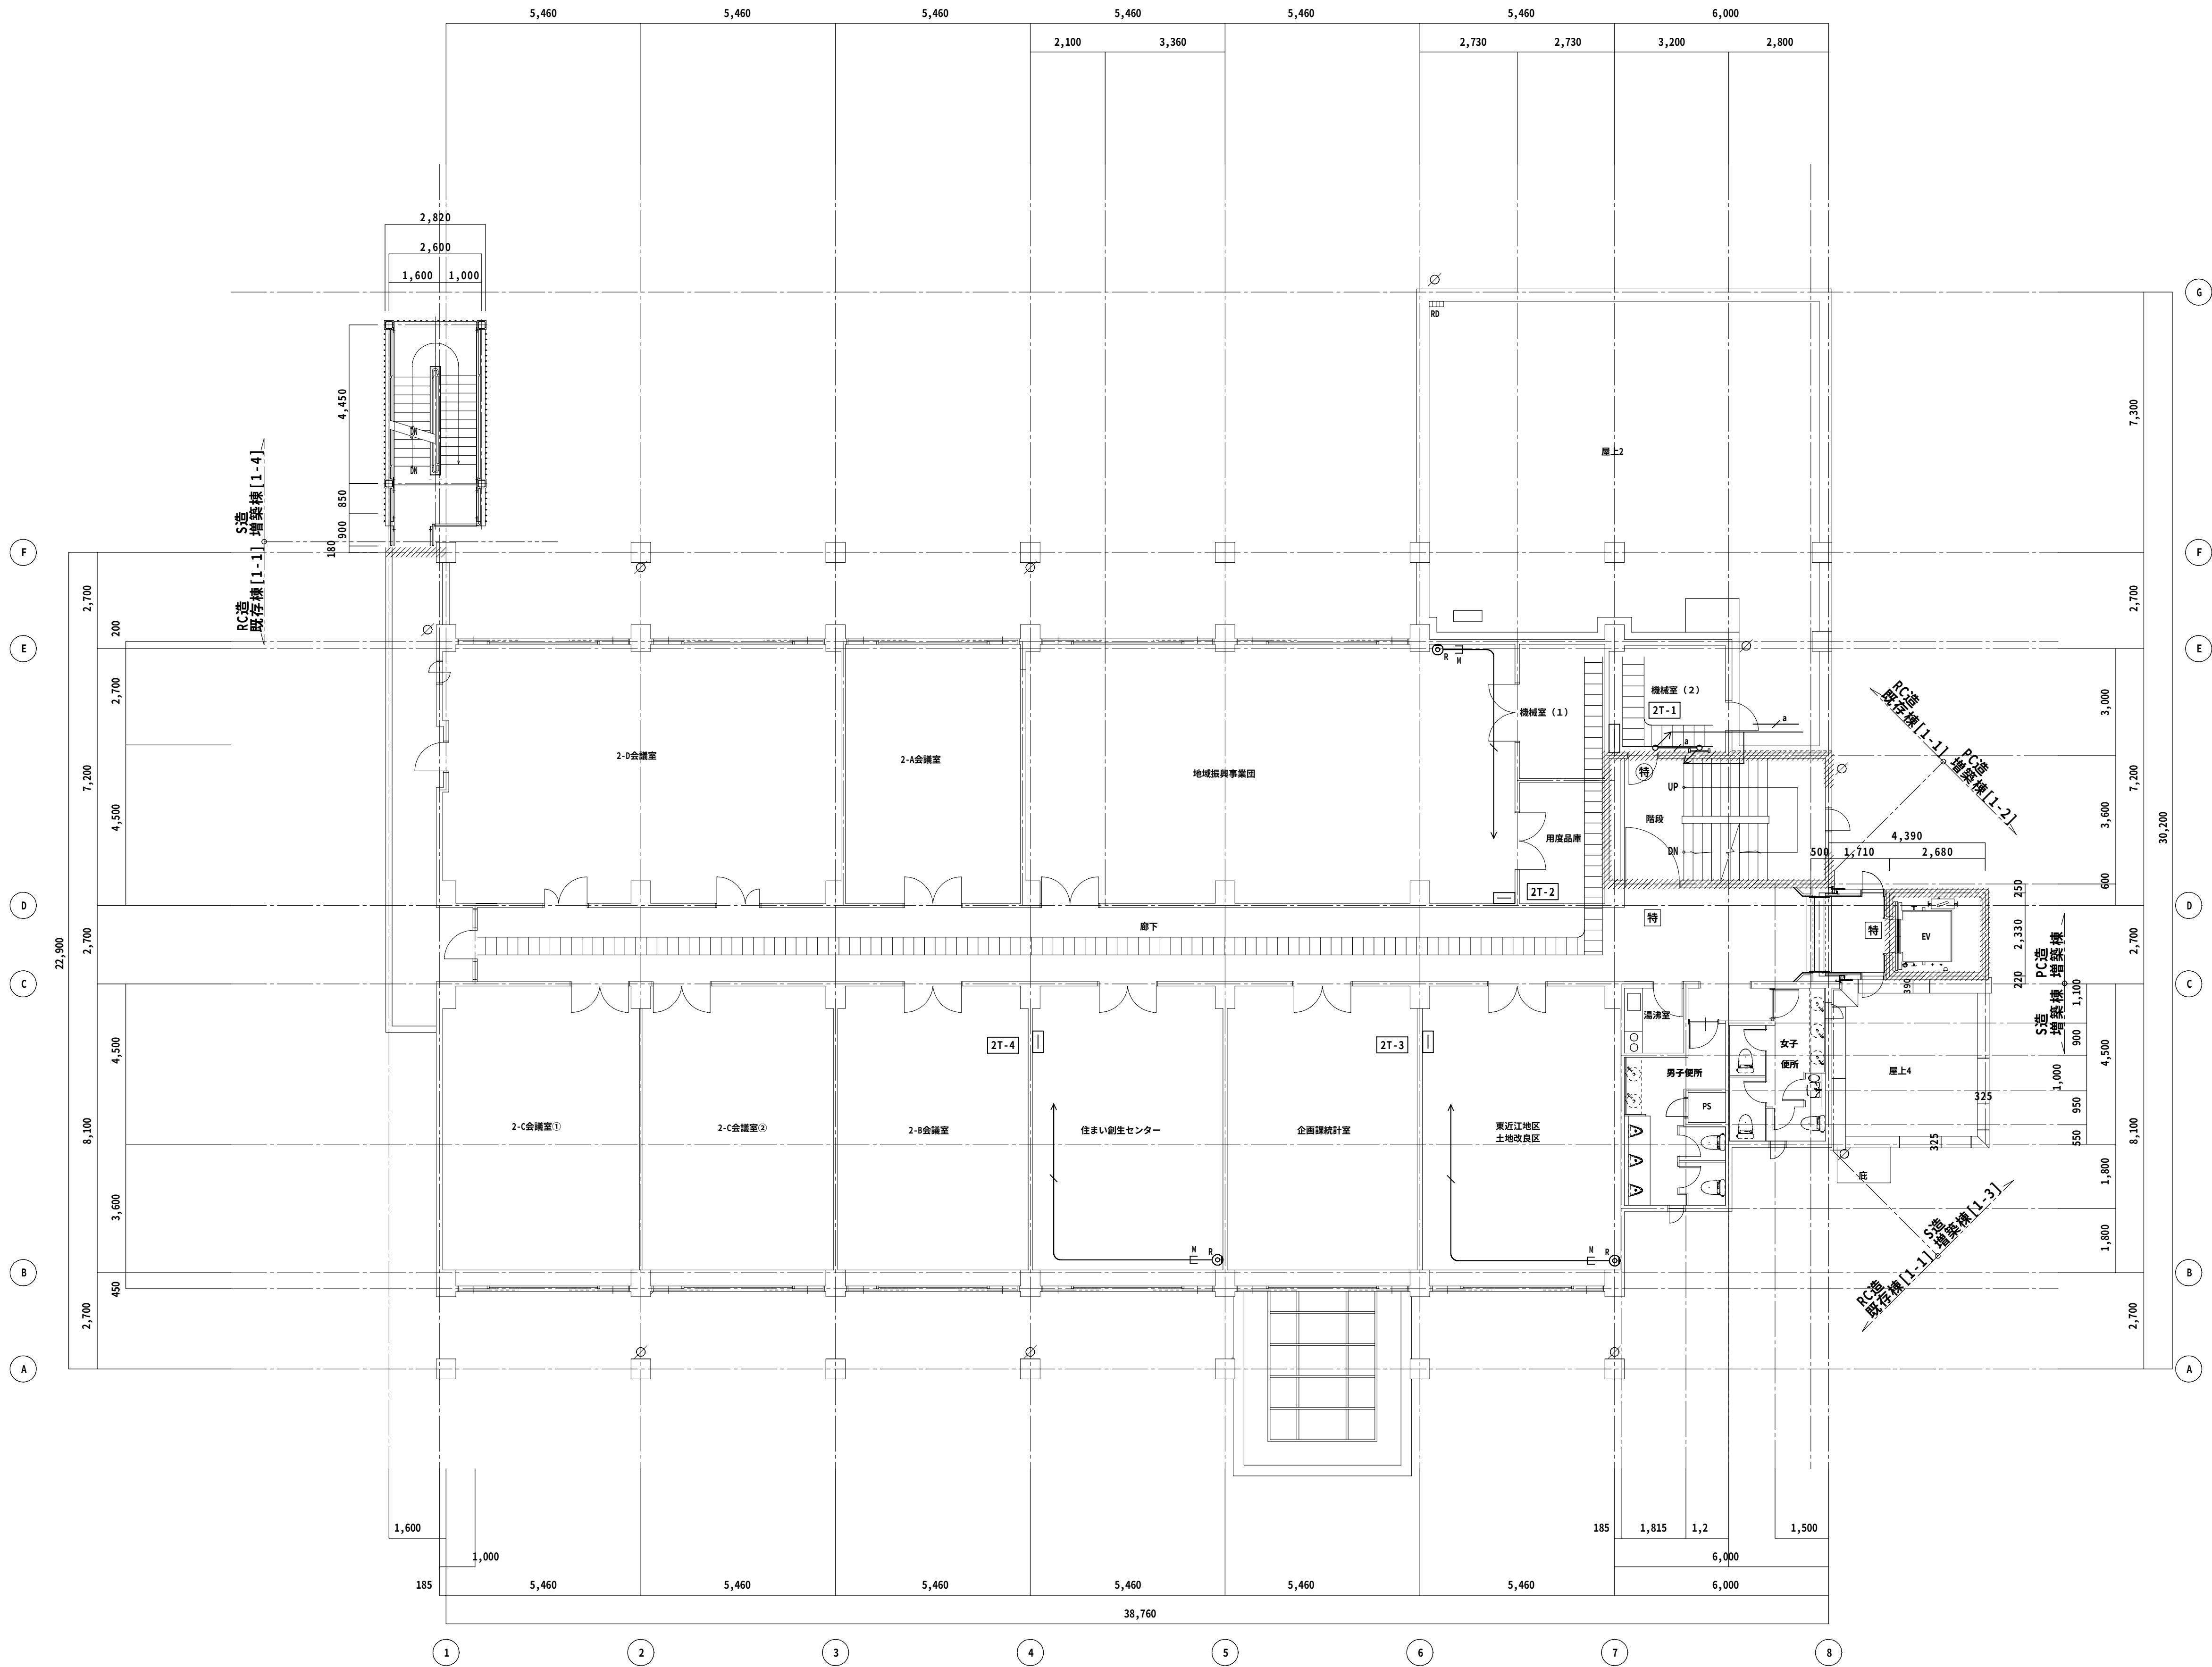

改修後 2階平面図 1/100

E - 3 7 /

◆SHEET No◆


凡 例

記 号	名 称	記 事
	防災監視盤（火報+防排煙）	P型1級 合計15回線 壁掛型
	機 器 収 容 箱	消火栓組込型 ② ① ③ ④ ⑤ ⑥ ⑦ ⑧ ⑨ ⑩ ⑪ ⑫ ⑬ ⑭ ⑮ ⑯ ⑰ ⑱ ⑲ ⑳ ㉑ ㉒ ㉓ ㉔ ㉕ ㉖ ㉗ ㉘ ㉙ ㉚ ㉛ ㉜ ㉝ ㉞ ㉟ ㊱ ㊲ ㊳ ㊴ ㊵ ㊶ ㊷ ㊸ ㊹ ㊺ ㊻ ㊼ ㊽ ㊾ ㊿
	発 信 機	P型1級
	表 示 灯	LED 24V
	地 区 音 響 装 置	DC24V 8mA
	光電式スポット型感知器	2種 露出型
	光電式スポット型感知器	2種 露出型 側面点検BOX付
	差動式スポット型感知器	2種 露出型
	定温式スポット型感知器	特種 60℃ 露出型
	定温式スポット型感知器	1種 70℃ 防水型 露出型
	終 端 抵 抗	10kΩ
	受 信 所 板	
	E L V 制 御 盤	E L V工 事 （昇降機設備工事）
	光電式スポット型感知器	3種
	自 動 閉 鎖 装 置	ラッチ式リリース DC24V
	配 管 記 線	天井いんべい
	配 管 記 線	床いんべい
	配 管 記 線	立上り、引下げ
	アウトレットボックス・新金属製カバープレート	
	警 戒 区 域 界 限 線	
	警 戒 区 域 番 号	No. 1 ～ 8
	制 御 回 路 番 号	防火戸用 No. 1 ～ 3



特 記

1）防災監視盤の仕様は下記の通り。		
自火報	8 L	
防火戸	3 L	
予 備	4 L	
合 計	15 L	
2）地区警報は一齐鳴動方式とする。		
3）防災監視盤より下記の設備盤へ移報を行う。（現地にて無電圧・有電圧の確認をすること）		
設備盤名称	信号種別	点 数
E L V制御盤	火災管制信号	1
機械警備制御盤	警備保障一括信号	1

【特記事項】	
1）特記なき配管配線は下記の通りとする。但し立下げは電線管にて保護の事	
	EN-AE 1.2 -2C
	EN-AE 1.2 -4C
	EN-HP 1.2 -2C
	EN-HP 1.2 -3C
	EN-HP 1.2 -3P
	EN-HP 1.2 -5P 自火報 EN-HP 1.2 -3P 消火栓
	EN-HP 1.2 -10P 自火報 EN-HP 1.2 -3P 消火栓 EN-HP 1.2 -2C EV火災管制 EN-HP 1.2 -5P 防火戸
	EN-HP 1.2 -10P 自火報 EN-HP 1.2 -3P 消火栓 EN-HP 1.2 -2C EV火災管制 EN-HP 1.2 -3P 防火戸
凡 例	天井内配線 OAフロアー内配線 土間配管配線 露出配管配線 地中埋設配管配線 (屋内E P、 架空ケーブル配線 屋外G P電線管)
【注記事項】	
1）界壁及び防火区画は とし、界壁貫通部の配管配線は、国土交通大臣	
性能評定品（PS060WL-0917）にて処理を行うこと。	
界壁及び防火区画に取付のボックスは鉄製（1.6mm以上）としケーブル貫通部は	
国土交通大臣性能評定品（PS060WL-0814）にて処理を行う事。	
の個所は、国土交通大臣認定工法区画処理箇所を示す。（PS060FL-0562）	
2）本工事の配管配線ラックの布設については、既存壁の貫通穴あけをダイヤモンド	
カッターで行うこと。ただし対象個所での既存スリーブ及び既設配管の再利用も可とする。	

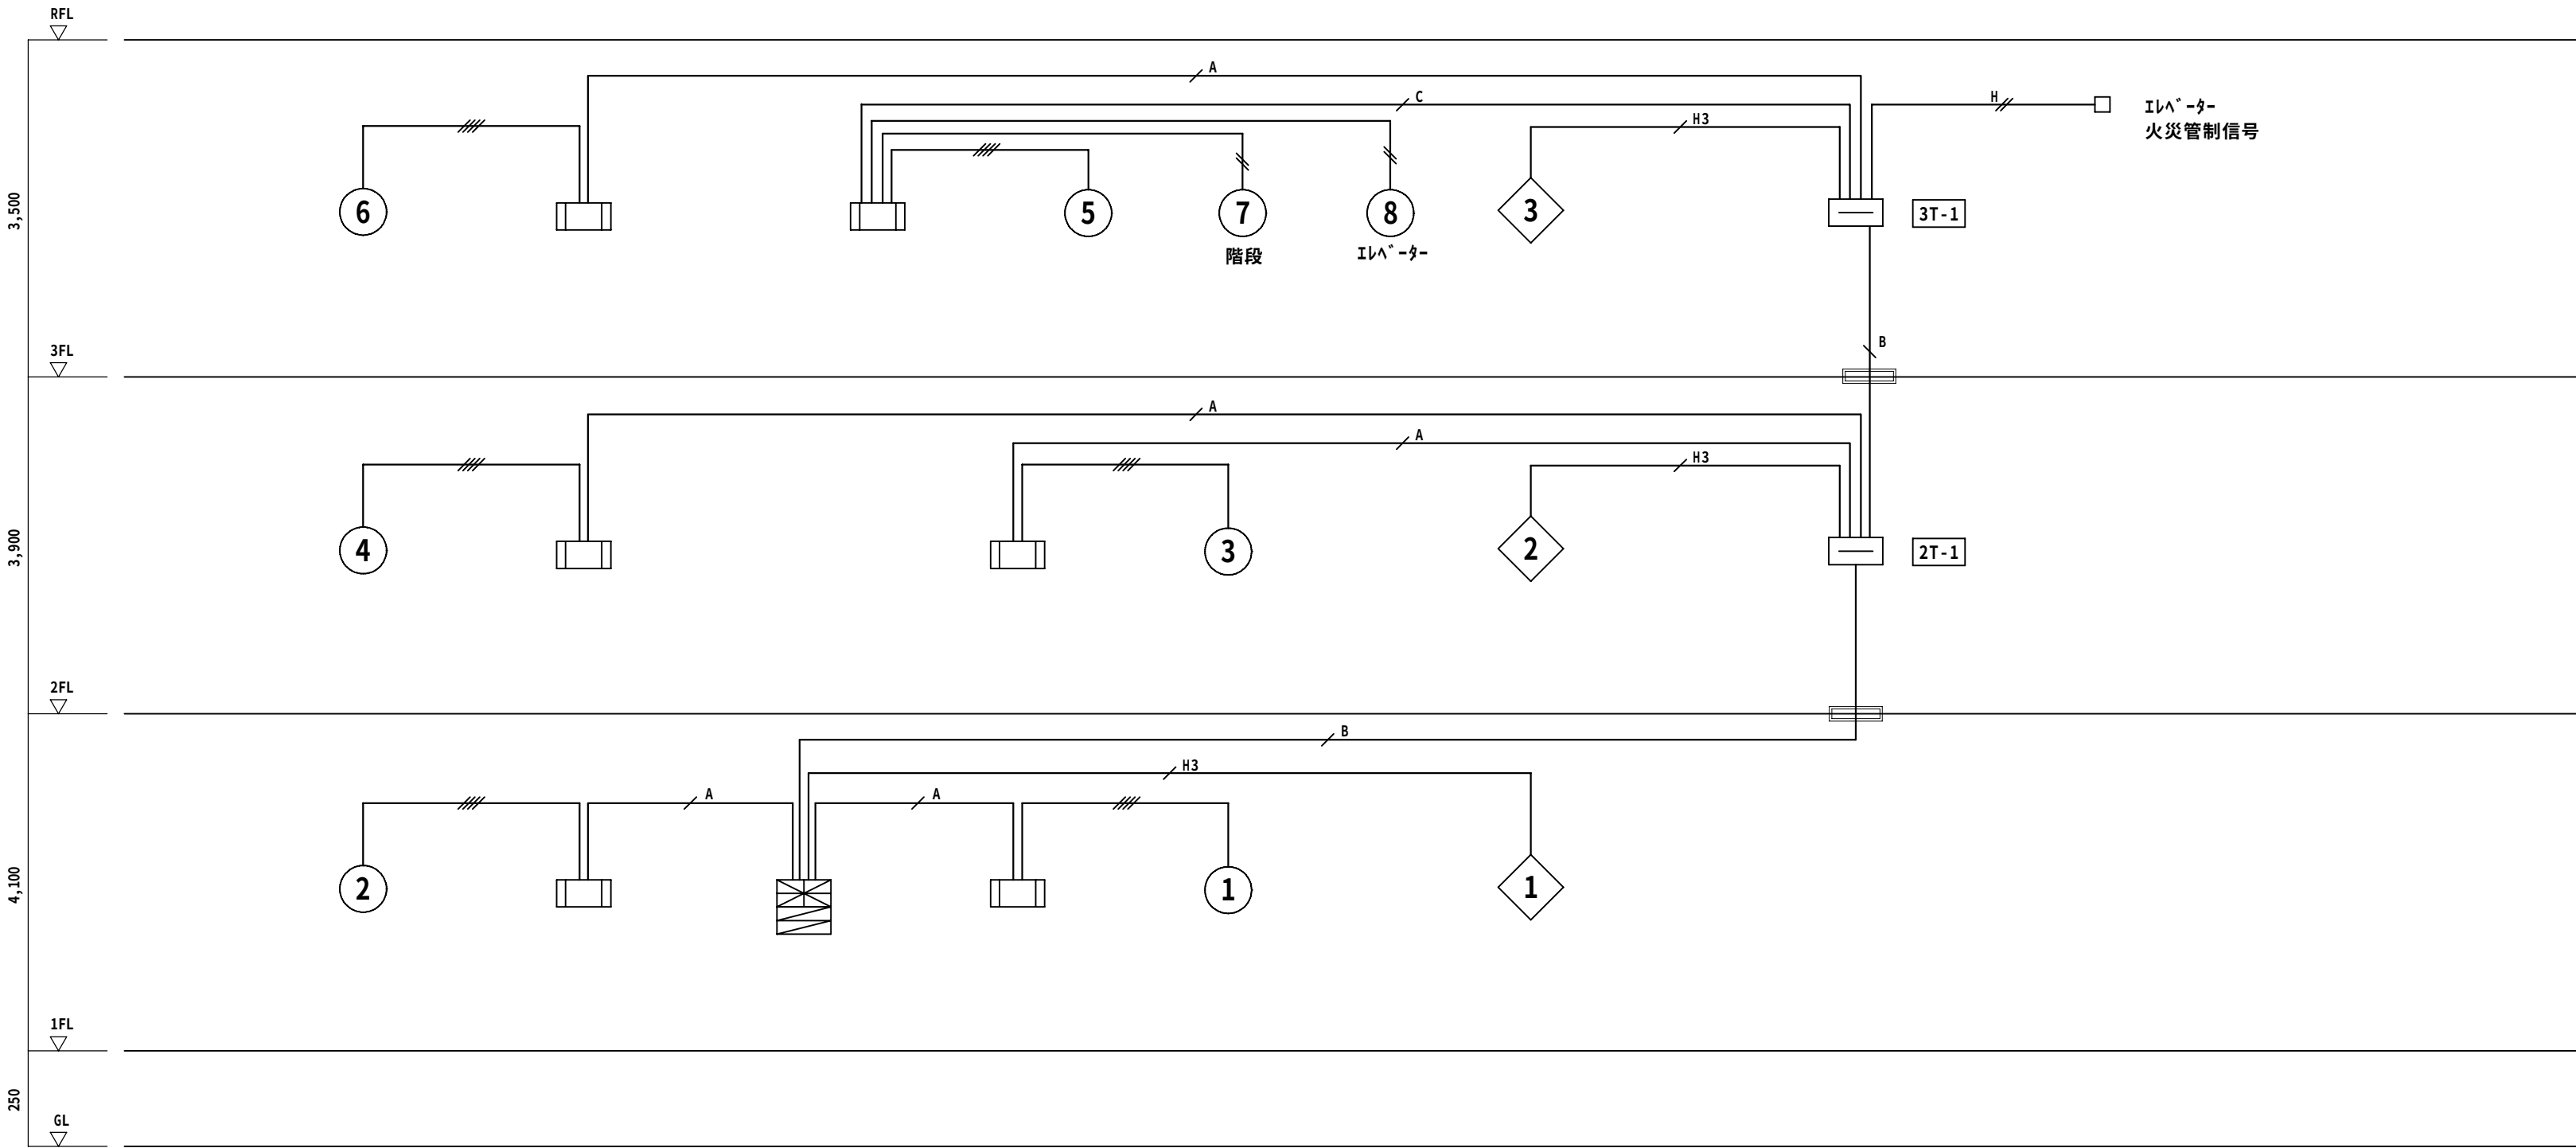

火 災 報 知 ・ 防 火 設 備 系 統 図

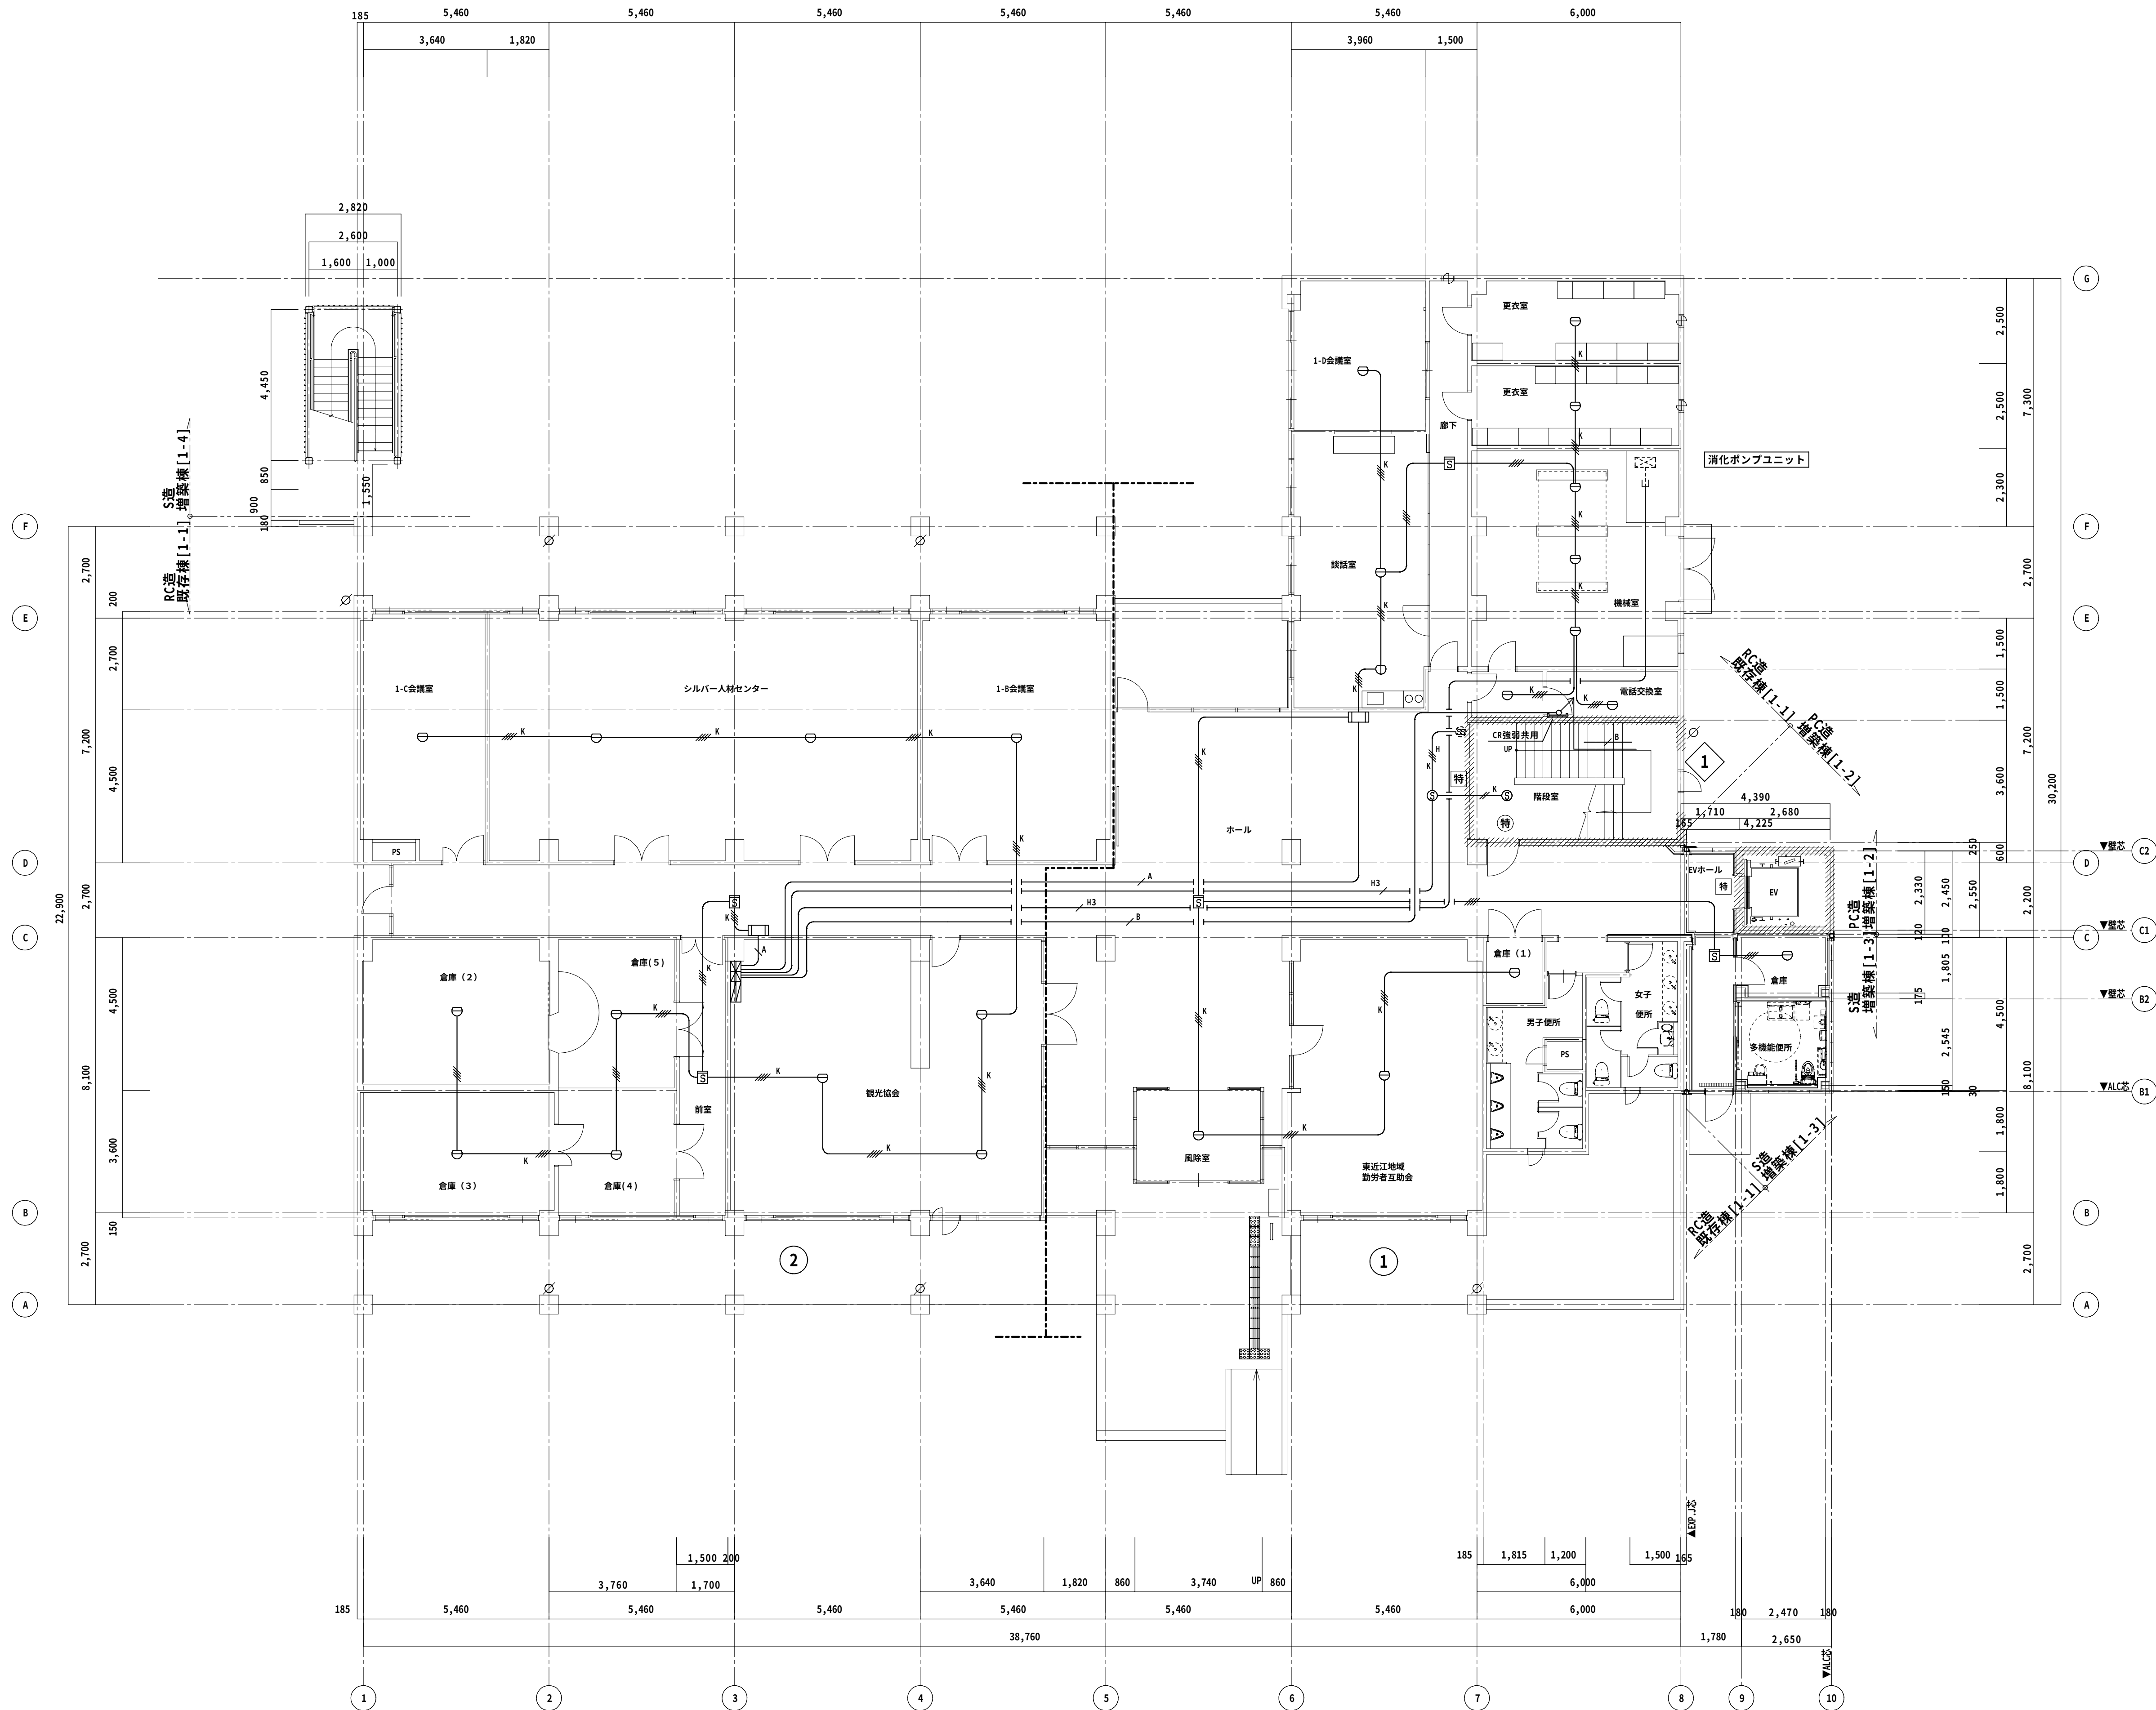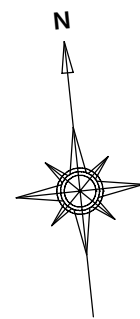

改修後 1 階平面図 1/100

◆NOTE◆

DATE	-	-	-	-	-
CHECK	-	-	-	-	-
DATE	-	-	-	-	-

一級建築士(大臣)登録229265号 大村 悟子
一級建築士事務所 滋賀県知事登録(カ)152号

株式会社 大村建築設計事務所
一級建築士事務所
TEL (0749)62-2651
FAX (0749)65-0351

◆TITLE◆

旧農業管理センター改修工事(電気設備工事)

◆SHEET TITLE◆

改修後 自動火災報知設備1階平面図

◆SCALE◆

A1:1/100 A3:1/200

MANAGER


CHECKED

DRAWN


DRAWN

E - 3 9

◆SHEET No◆

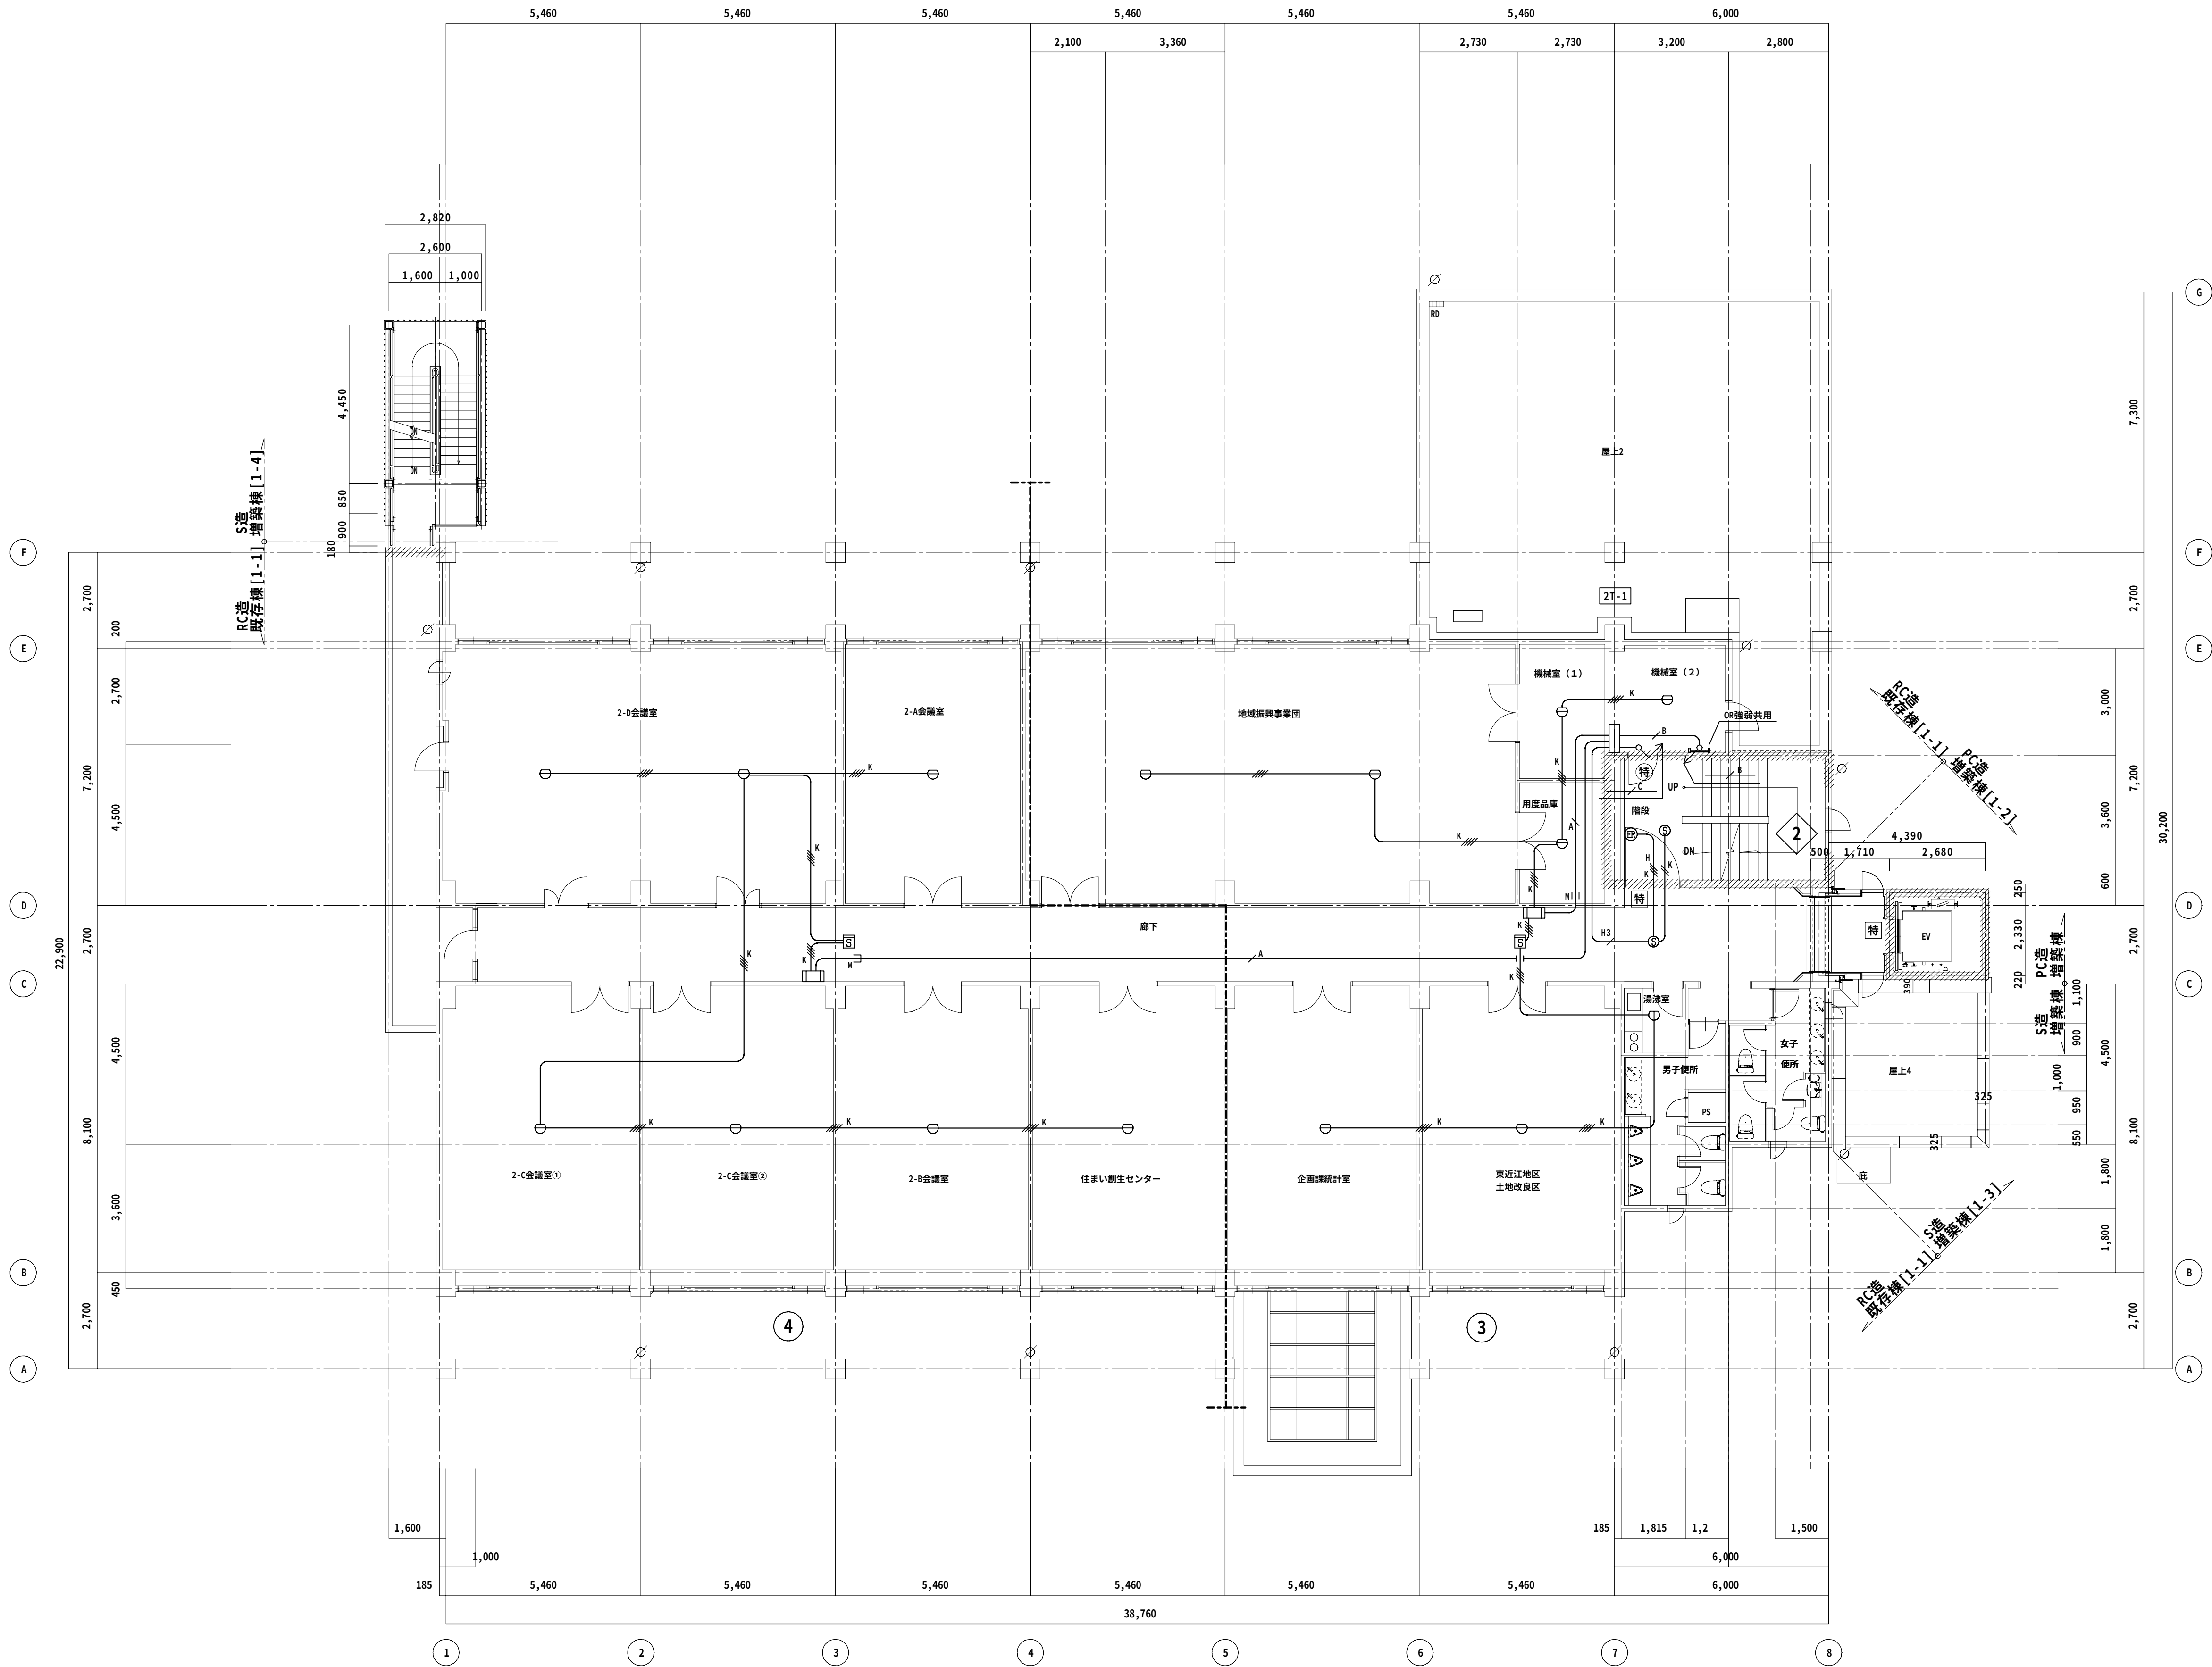


改修後 2 階平面図 1/100

 E - 4 1

◆SHEET No◆

現 況

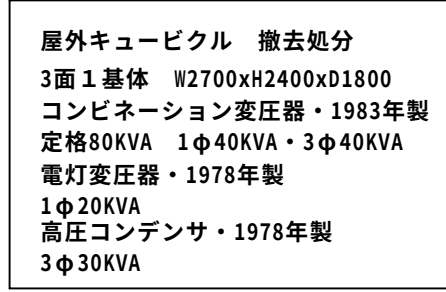

撤去照明器具リスト		
あ21	直付富士型蛍光灯	FL20W x 1
あ22	直付富士型蛍光灯	FL20W x 2
あ41	直付富士型蛍光灯	FL40W x 1
あ42	直付富士型蛍光灯	FL40W x 2
い41	半埋込型蛍光灯	FL40W x 1
い42	半埋込型蛍光灯	FL40W x 2
う61	角型ダウンライト	IL60W x 1
う610C	角型ダウンライト (非常照明)	IL60W x 1
え61	ダウンライト	IL60W x 1
え610C	ダウンライト (非常照明)	IL60W x 1
お3231	吊下型蛍光灯	FC132W x 30W
か41	吊下型蛍光灯 (パイプ吊)	FL40W x 1
き21	壁付蛍光灯	FL20W x 1
く61	ダウンライト	IL60W x 1
け61	直付白熱灯	IL60W x 1
こ61W	壁付白熱灯	IL60W x 1
さ24	シーリングライト	FL20W x 4
し41	直付白熱灯	IL40W x 1
す31	シーリングライト	FC130W x 1
せ41	直付白熱灯	IL40W x 1
そ61W	壁付白熱灯	IL60W x 1
た31	シーリングライト	FC130W x 1
ち101	ダウンライト	IL100W x 1
つ21	直付蛍光灯	FL20W x 1
つ41	直付蛍光灯	FL40W x 1
て61	角型ダウンライト	IL60W x 1
と21	非常照明	IL20W x 1
な11	埋込型通路誘導灯	FL10W x 1
に42	避難口誘導灯 (大型)	FL40W x 2
ぬ22	直付蛍光灯	FL20W x 2
ぬ220C	直付蛍光灯 (カドニカ電池付)	FL20W x 2
ね41	直付型蛍光灯	FL40W x 1
の201W	ボール灯	HF200W x 1

[illegible]

【特記事項】

1) 既設キュービクルの変圧器・コンデンサ絶縁油及び照明器具安定器・電動機用コンデンサについてP・C含有試験を実施し法令に準拠した適切な処理を行う。ただし、P・C含有試験費は工事内に含む。

また、P・C含有時については監督官と協議のうえ処理すること。


【凡 例】

× 撤去処分を示す。

—×—×— 配管配線、撤去を示す。

—△—△— 配線ののみ撤去を示す。




 HHA	ハンドホール	1000x1000x800
 HHB	ハンドホール	800x800x600

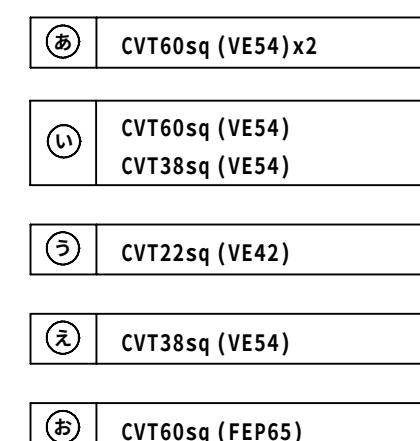


B	
22sqx3 E8sq (31)	電算機
2.0x3 (19)	M-3
8sqx3 E5.5sq (25)	M-3
1.6x5 (25)	高架水槽
80sqx3 E22sq (63)	M-2
5.5sqx3 (25)	NO.1フー-盤
2.0x3 (25)	2-3F OIL.G 6" 1"7"
CVV23-3C (25)	1F LF
100qx3 E38sq (75)	L-2
50qx3 E22sq (51)	電算機H ッカーシ

CV22sq-3C	(36.HIP)	電算機
CV38sq-3C	(54.HIP)	L-M
CV80sq-3C	(70.HIP)	L-M
CV60sq-3C	(70.HIP)	L-M
CV100sq-3C	(70.HIP)	L-2
CVV2sq-4C	(22.HIP)	警報
E38sq	(22.HIP)	E3
—C—	(42.HIP)	予備
CV5.5sq-2C	(22.HIP)	外灯

   


【特記事項】	
1) 特記な配管配線は下記の通りとする	
	IV 1.6 x2 (19)
	IV 1.6 x3 (19)
	IV 1.6 x4 (25)
	IV 2.0 x2 (19)
	IV 2.0 x3 (19)
	IV 2.0 x5 (25)
	CV 3.5sq-3C (天井内配線)
	CV 3.5sq-3C (VE22)
2) 発電機の排気系パッキンにアスベストが使用して有り、法令に準拠した適切な処理を行うこと。	
3) 壁面取外し機器・器具・ウラボX跡などについては、塗代等壁面改修障害物を取外し穴埋め補修を行うこと。	
【凡 例】	
	撤去処分を示す。
	配管配線、撤去を示す。
	配線のみ撤去を示す。

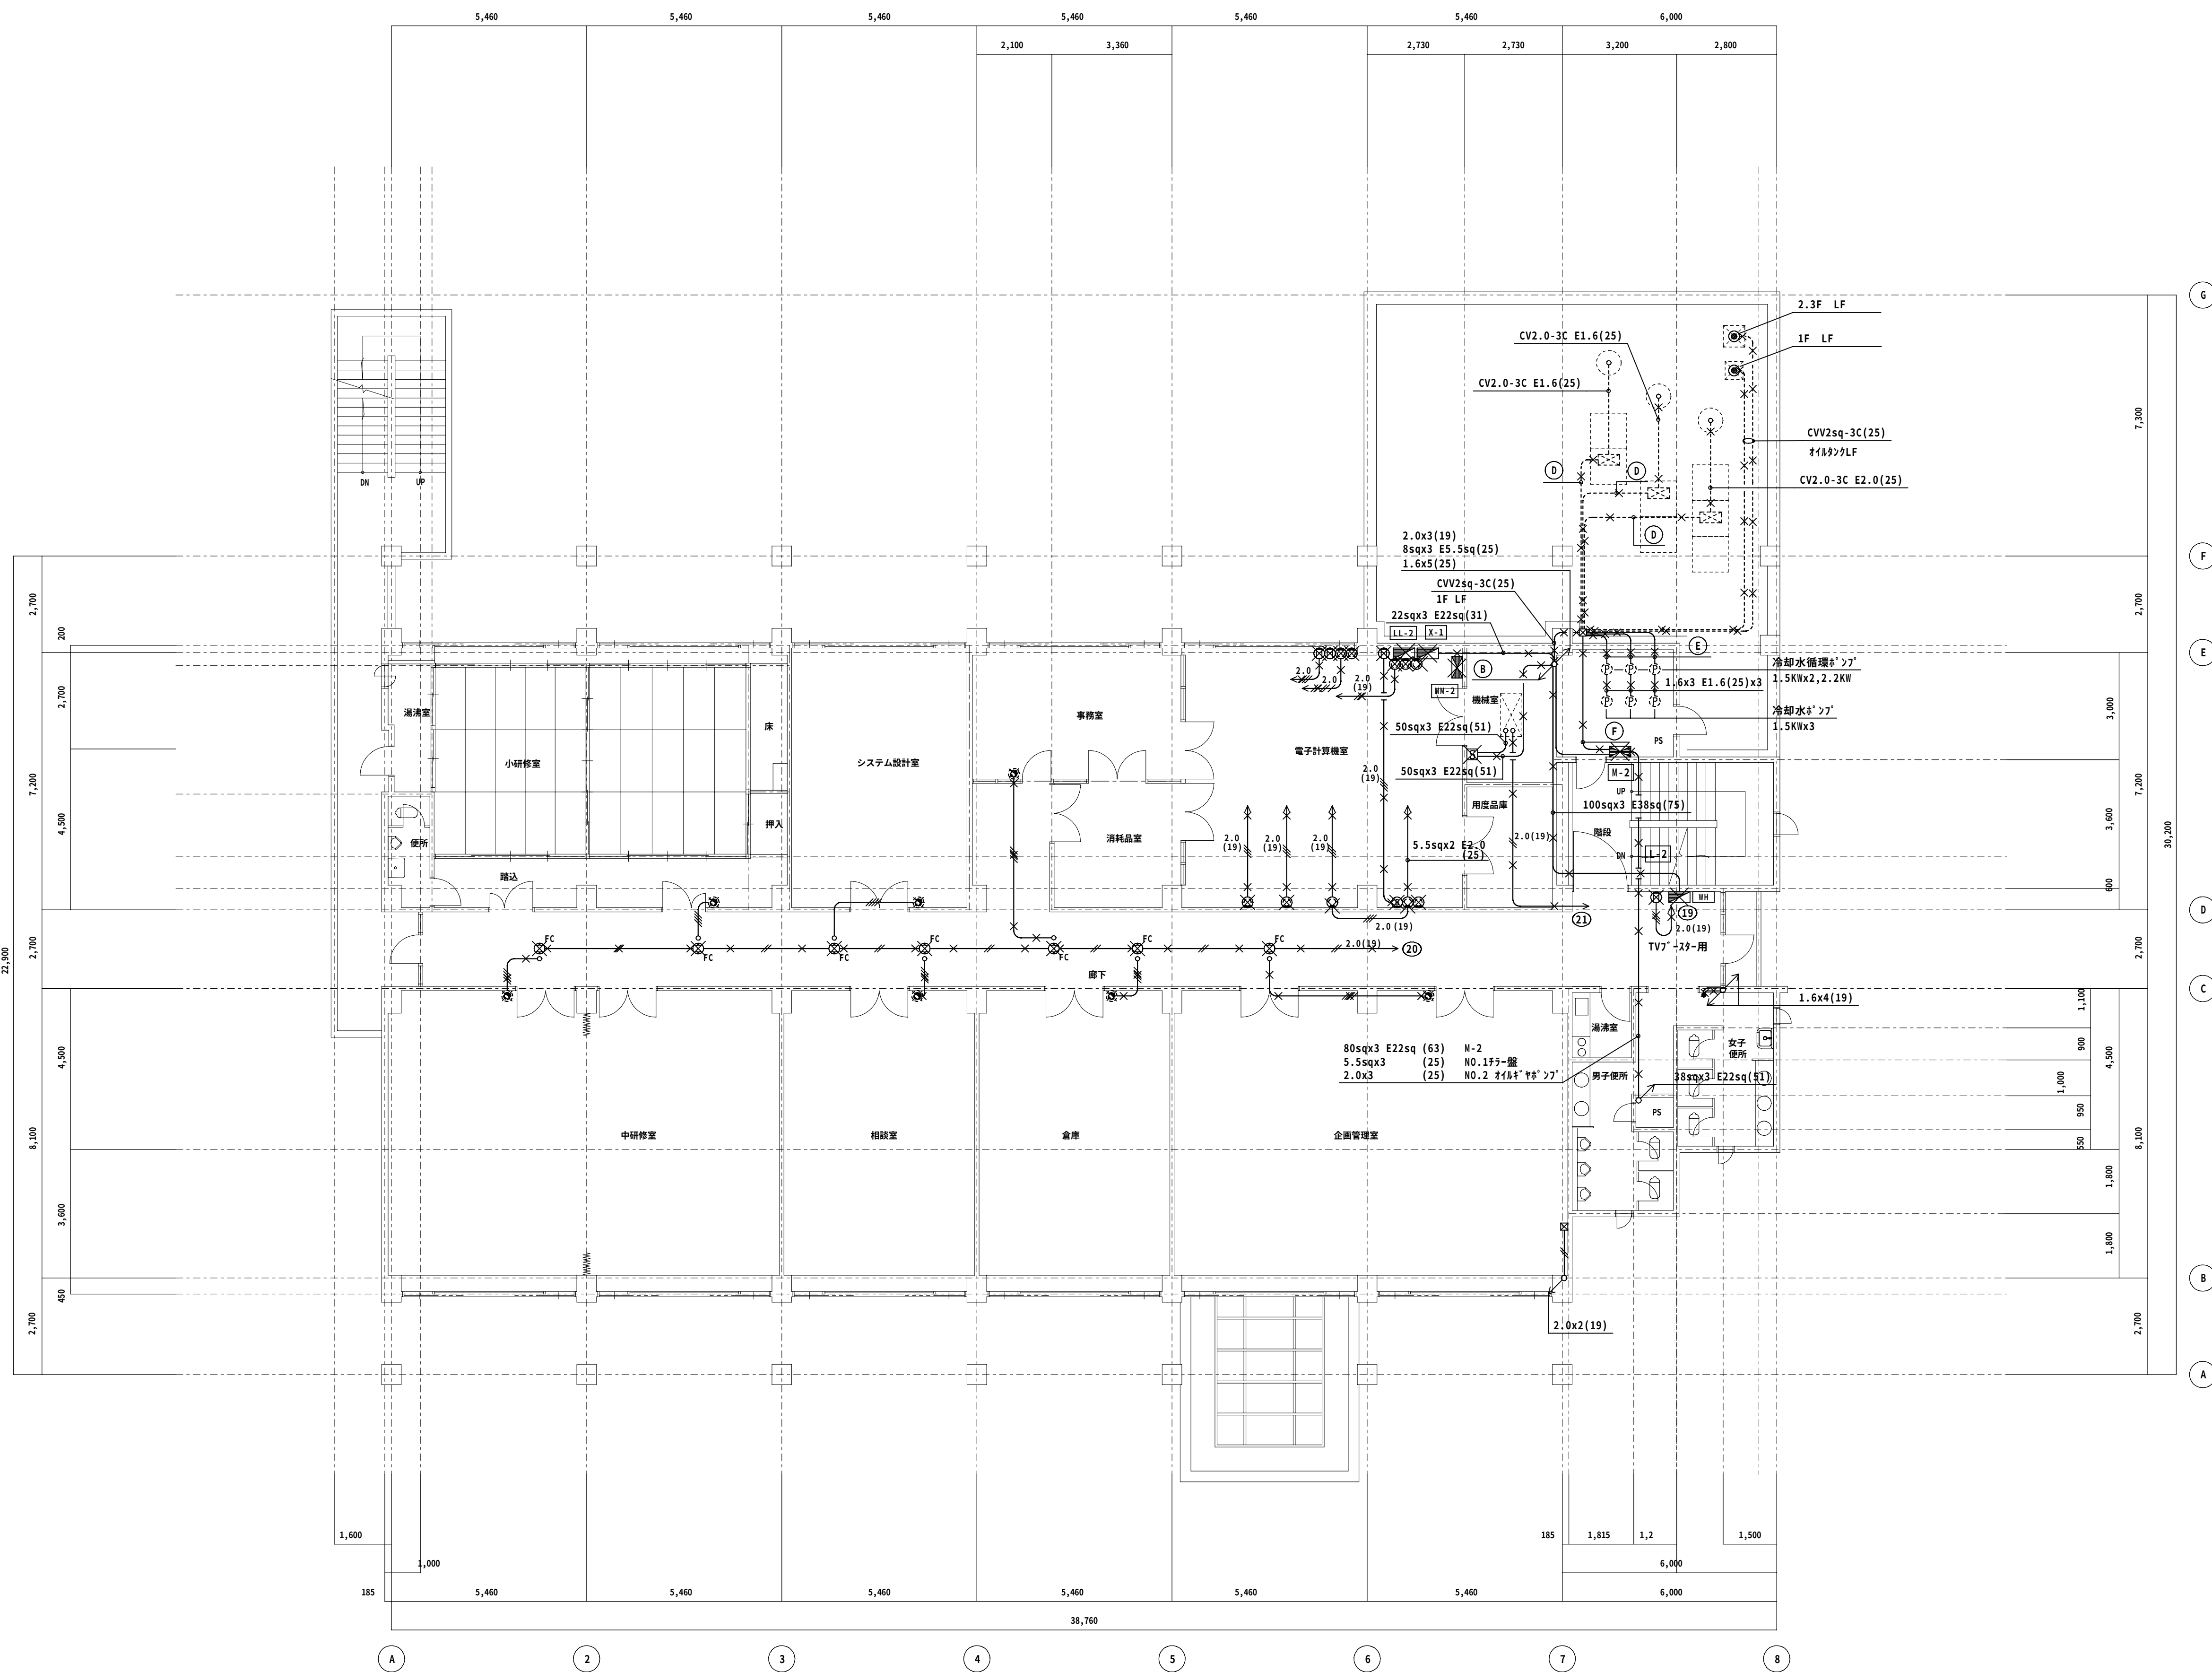


5.5sqx3 E5.5sq	(25)	NO.1フー盤
5.5sqx3	(25)	NO.2フー盤
5.5sqx3	(25)	NO.3フー盤
CVV2sq-3C	(25)	2・3F LF

◆NOTE◆				-	-	-	一級建築士(大臣)登録Z29265号 大村 悟子 株式会社 大村 建築設計事務所 TEL (0749)62-2651 FAX (0749)65-0351	株 式 会 社 大 村 建 築 設 計 事 務 所 旧農業管理センター改修工事(電気設備工事)	◆TITLE◆	◆SHEET TITLE◆	◆SCALE◆	MANAGER	CHECKED	DRAWN	DRAWN	E - 4 4 /	
	DATE	-	-	-	-	-				-	現況 幹線・動力設備2階平面図	A1:1/100 A3:1/200					
	CHECK	-	-	-	-	-				-							
	DATE	-	-	-	-	-				-							◆SHEET No◆
							一級建築士事務所 滋賀県知事登録(h)152号	一級建築士事務所									

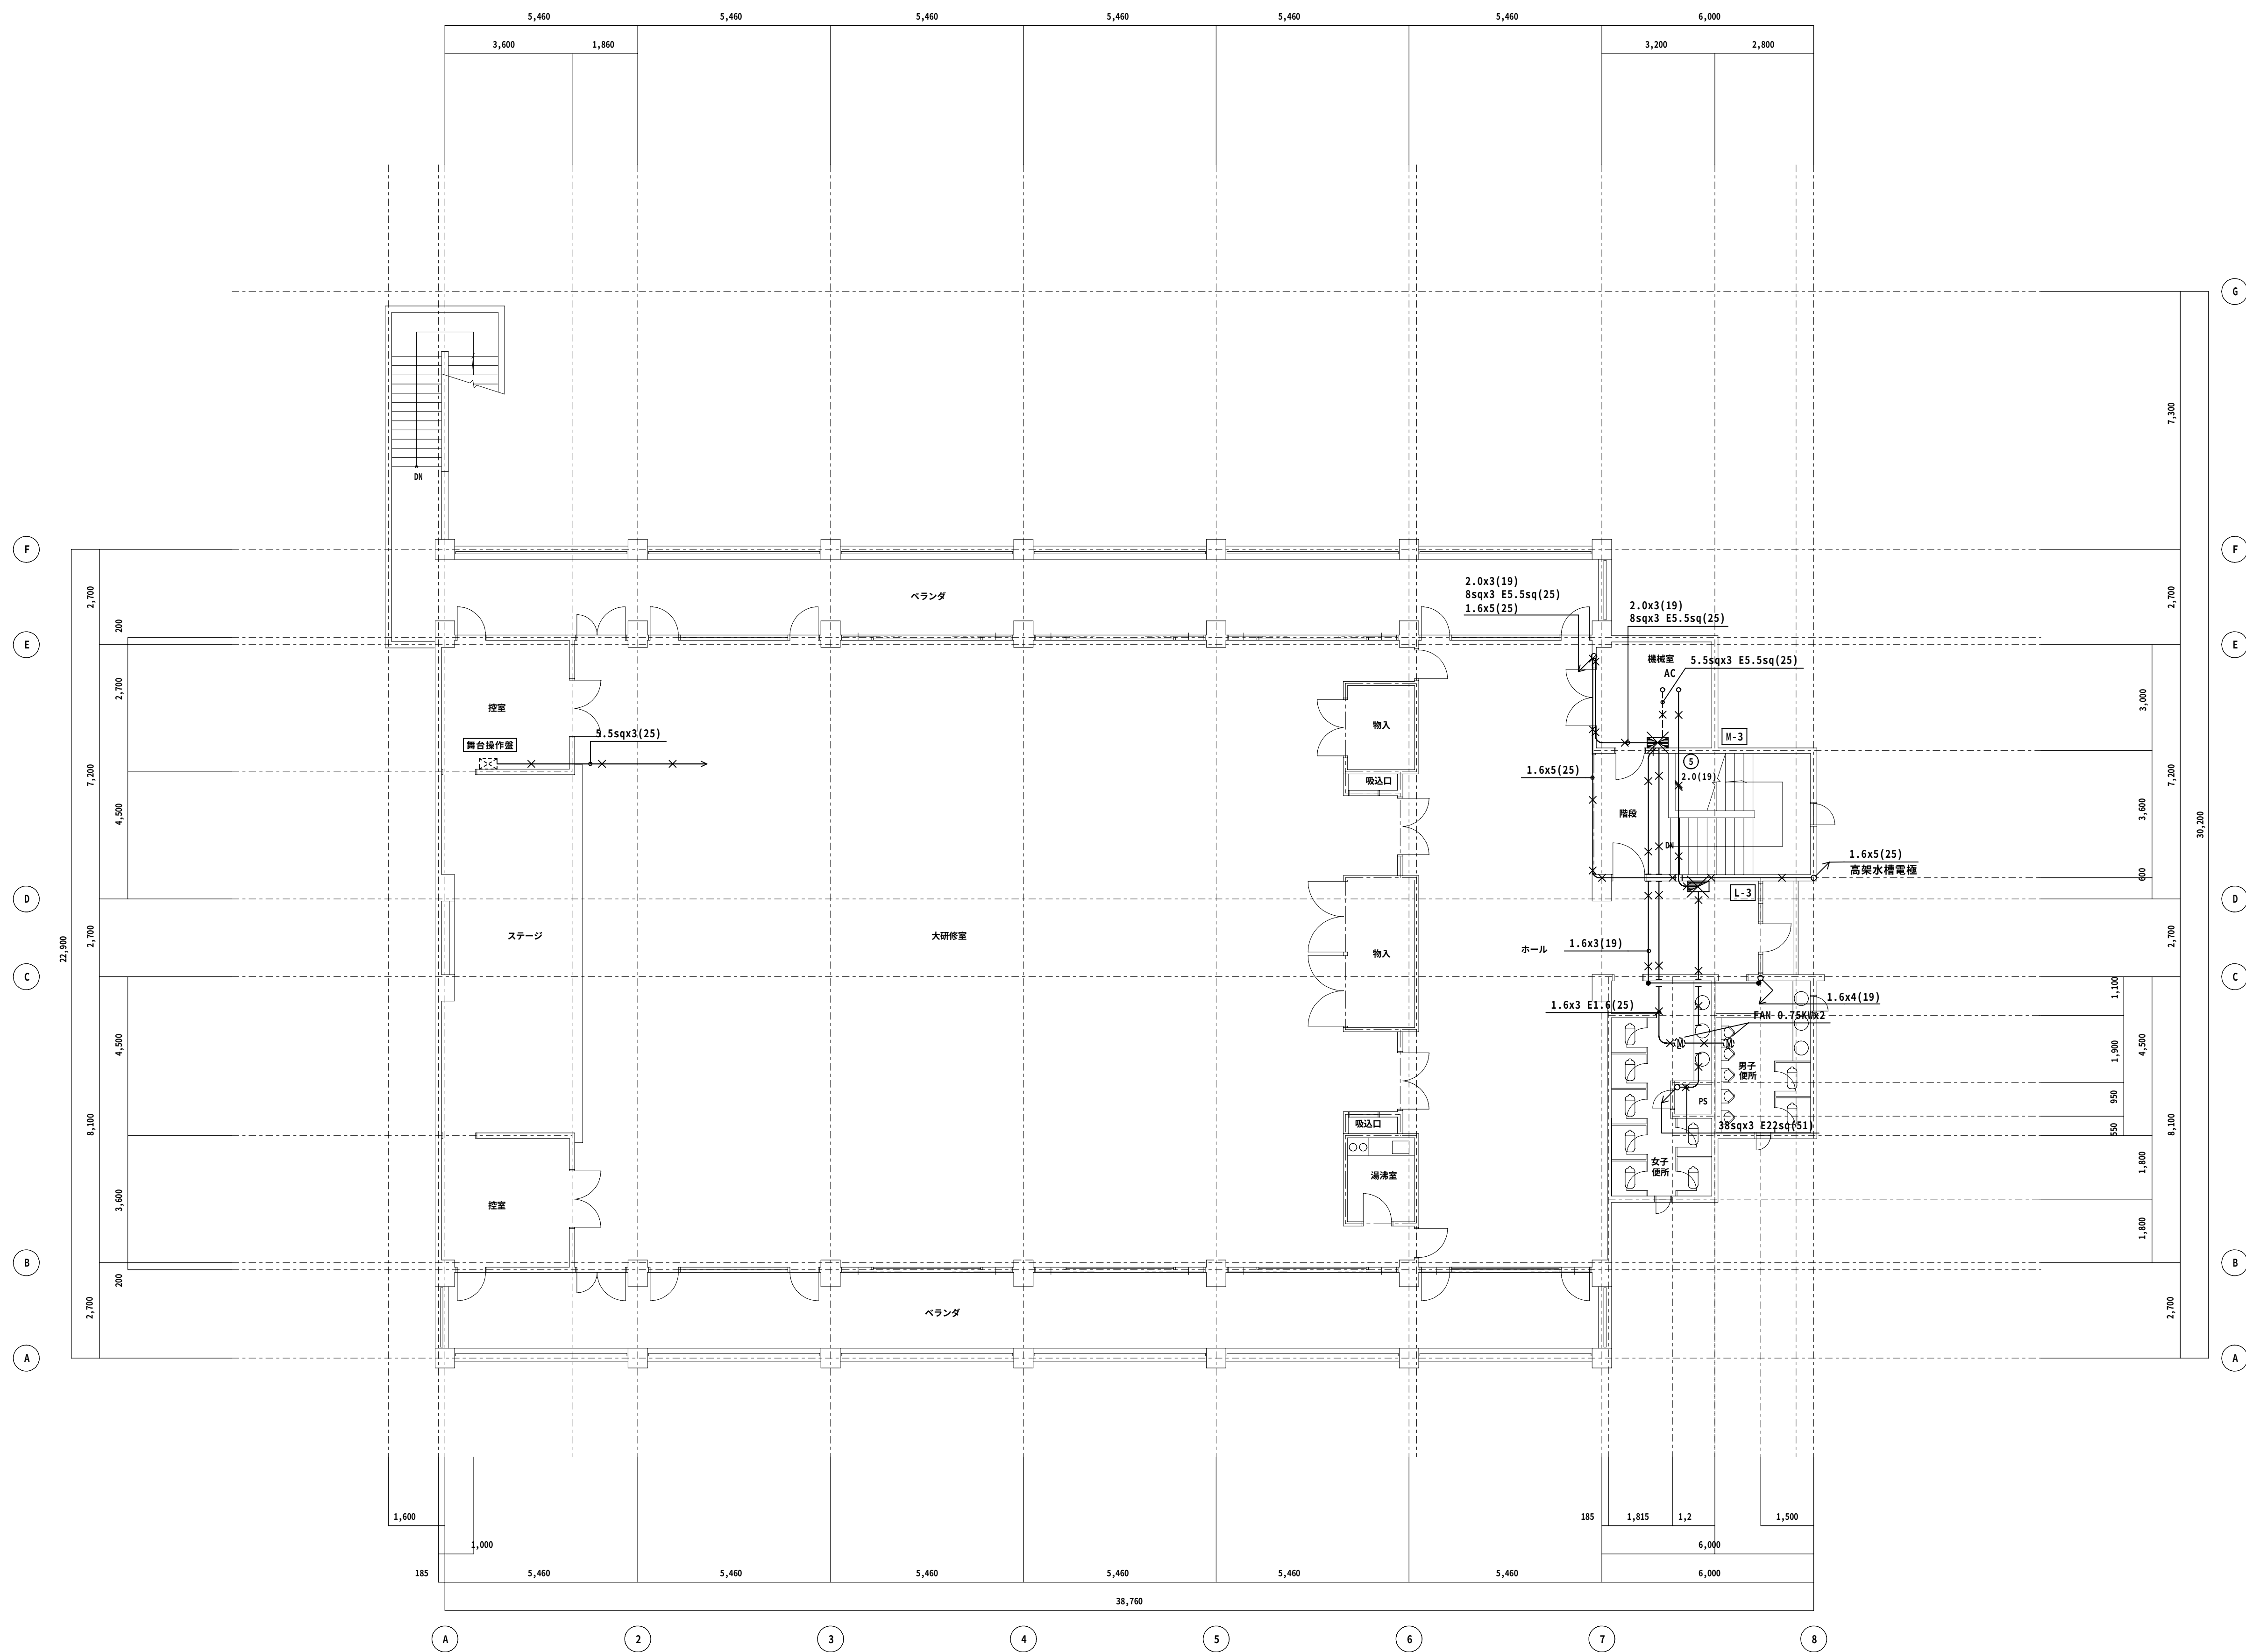


◆NOTE◆				-	-	-	一級建築士(大臣)登録229265号 大村 悟子 株式会社 大村建築設計事務所 TEL (0749)62-2651 FAX (0749)65-0351	◆TITLE◆ 旧農業管理センター改修工事(電気設備工事)	◆SHEET TITLE◆	◆SCALE◆	MANAGER	CHECKED	DRAWN	DRAWN	E - 4 5 /	
	DATE	.	.	.	.	.			.	現況 幹線・動力設備3階平面図	A1:1/100 A3:1/200					
	CHECK	.	.	.	.	.			.							
	DATE	.	.	.	.	.			.						◆SHEET No◆	
							一級建築士事務所 滋賀県知事登録(第1)152号									


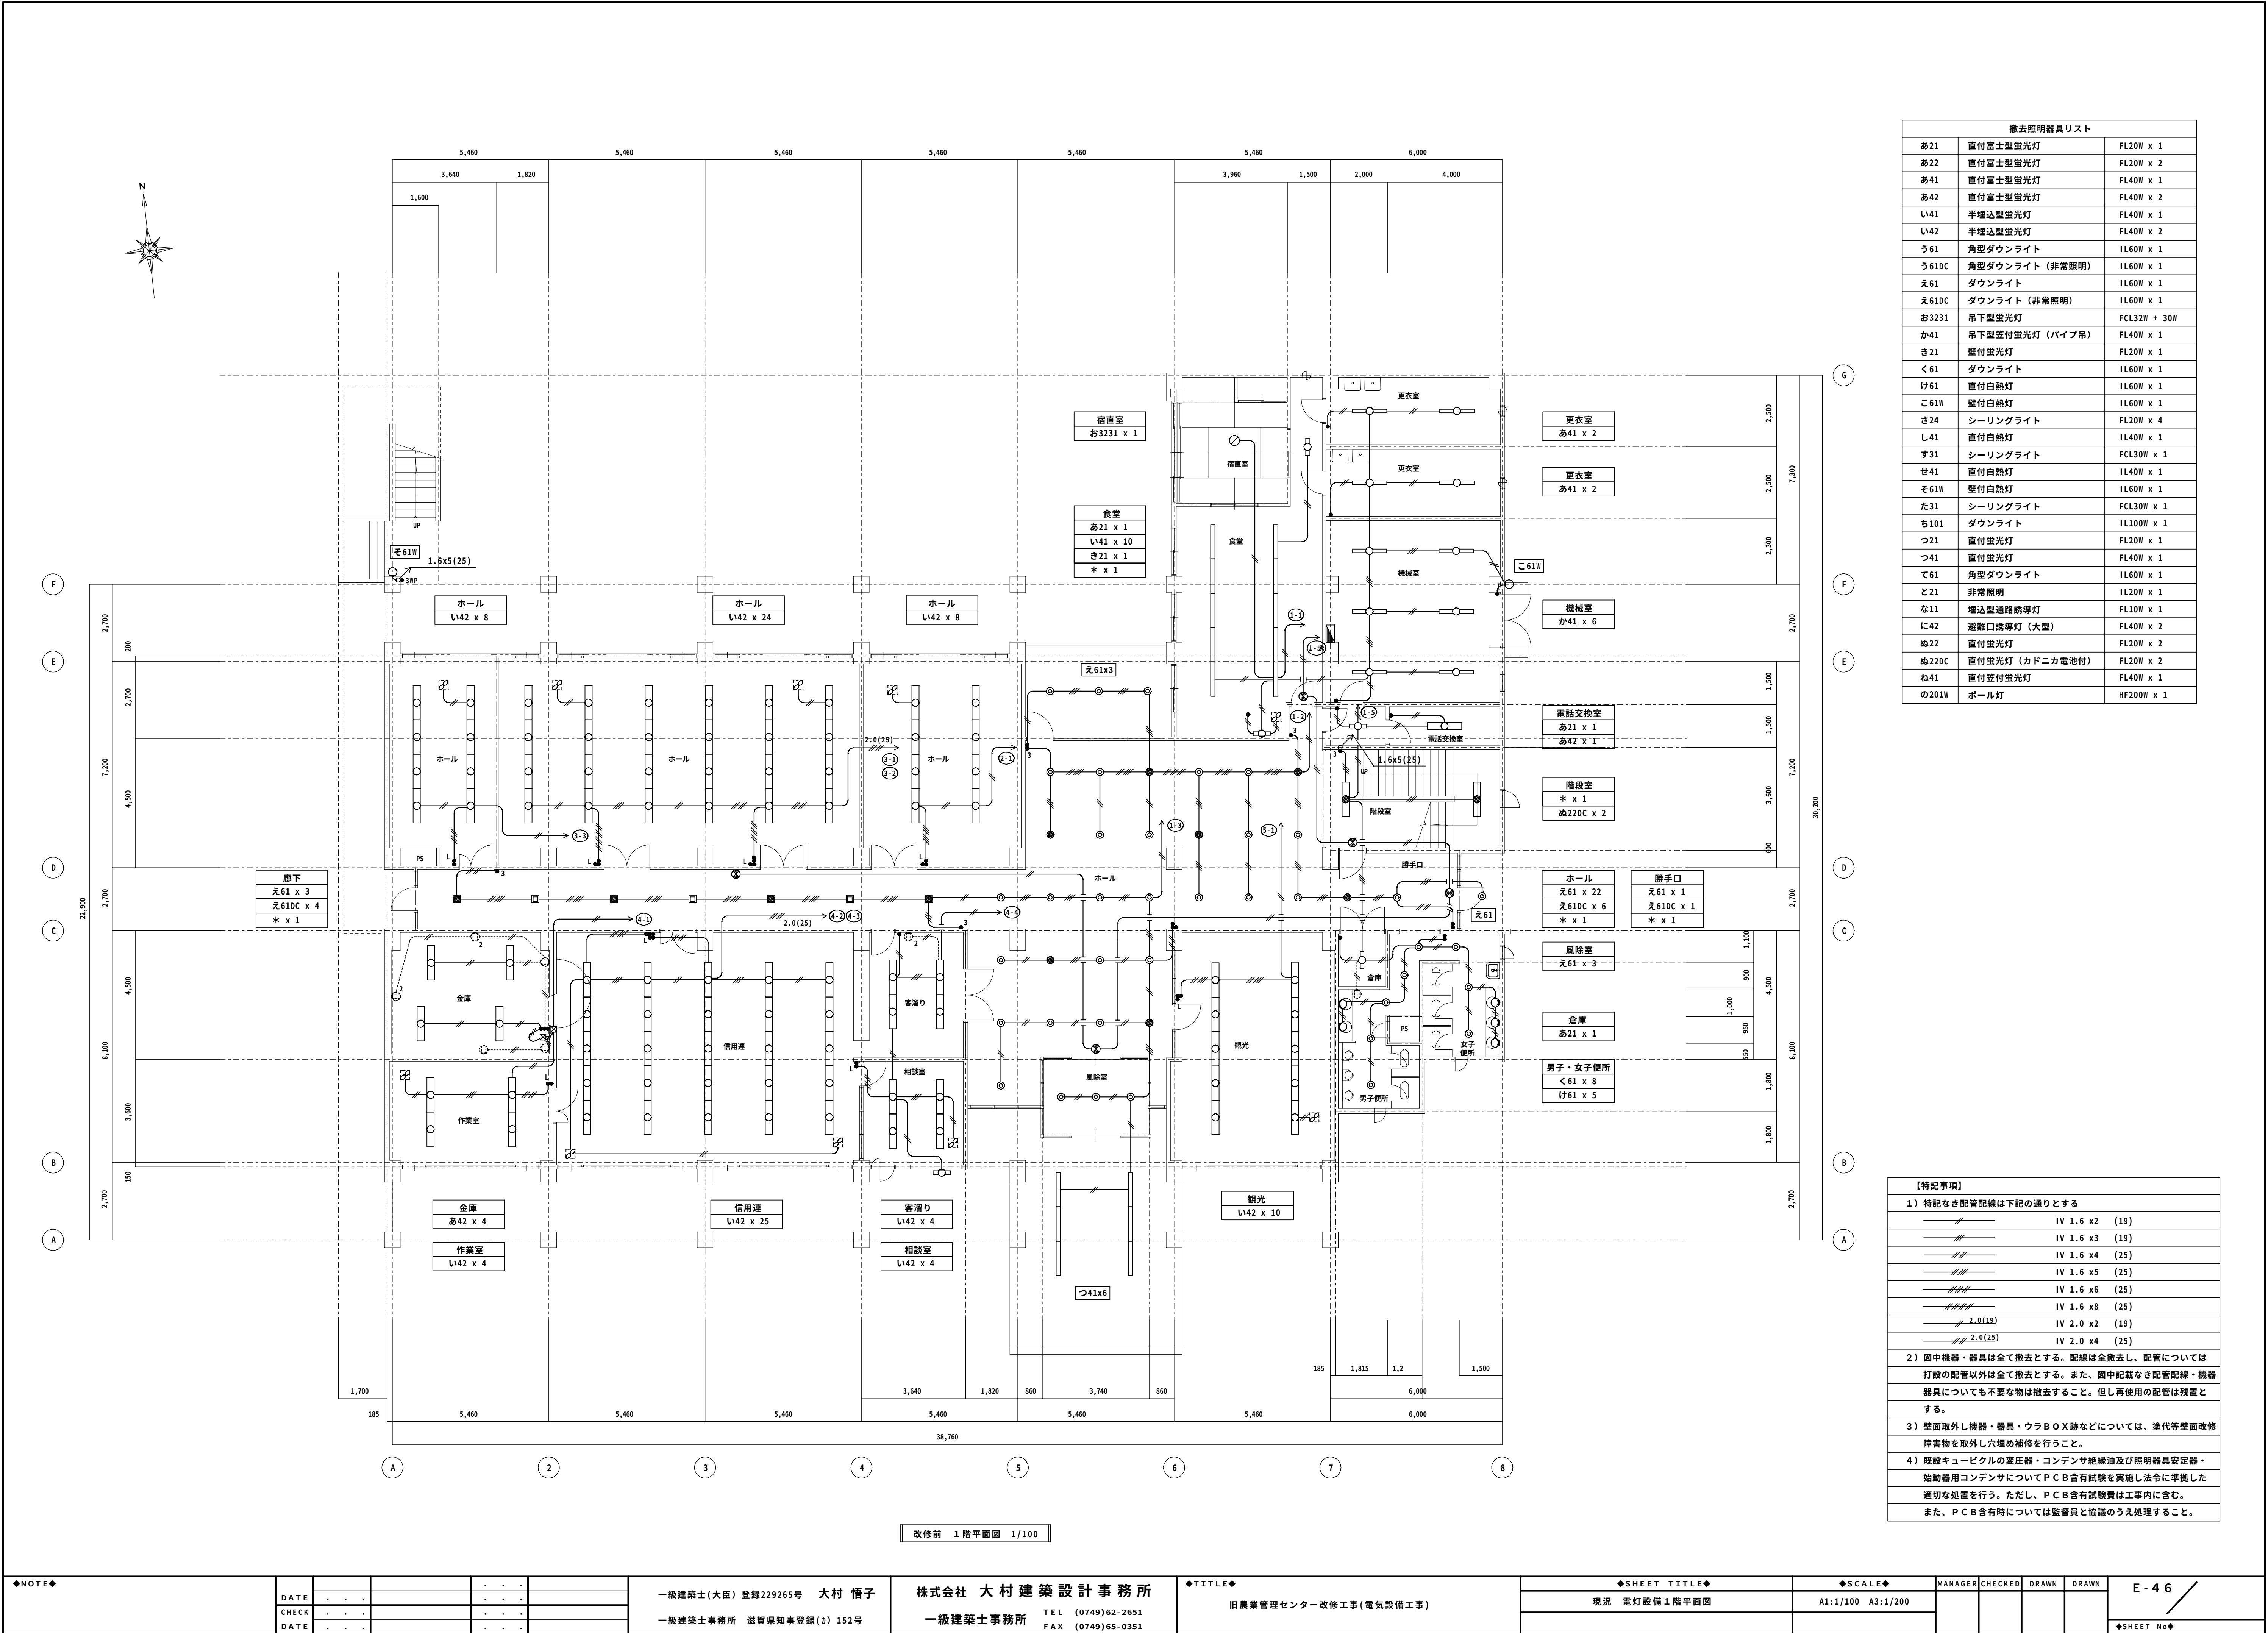


撤去照明器具リスト		
あ21	直付富士型蛍光灯	FL20W x 1
あ22	直付富士型蛍光灯	FL20W x 2
あ41	直付富士型蛍光灯	FL40W x 1
あ42	直付富士型蛍光灯	FL40W x 2
い41	半埋込型蛍光灯	FL40W x 1
い42	半埋込型蛍光灯	FL40W x 2
う61	角型ダウンライト	IL60W x 1
う61DC	角型ダウンライト (非常照明)	IL60W x 1
え61	ダウンライト	IL60W x 1
え61DC	ダウンライト (非常照明)	IL60W x 1
お3231	吊下型蛍光灯	FCL32W + 30W
か41	吊下型蛍付蛍光灯 (パイプ吊)	FL40W x 1
き21	壁付蛍光灯	FL20W x 1
く61	ダウンライト	IL60W x 1
け61	直付白熱灯	IL60W x 1
こ61W	壁付白熱灯	IL60W x 1
さ24	シーリングライト	FL20W x 4
し41	直付白熱灯	IL40W x 1
す31	シーリングライト	FCL30W x 1
せ41	直付白熱灯	IL40W x 1
そ61W	壁付白熱灯	IL60W x 1
た31	シーリングライト	FCL30W x 1
ち101	ダウンライト	IL100W x 1
つ21	直付蛍光灯	FL20W x 1
つ41	直付蛍光灯	FL40W x 1
て61	角型ダウンライト	IL60W x 1
と21	非常照明	IL20W x 1
な11	埋込型通路誘導灯	FL10W x 1
に42	避難口誘導灯 (大型)	FL40W x 2
ぬ22	直付蛍光灯	FL20W x 2
ぬ22DC	直付蛍光灯 (カドニカ電池付)	FL20W x 2
ね41	直付蛍付蛍光灯	FL40W x 1
の201W	ボール灯	HF200W x 1

【特記事項】	
1) 特記なき配管配線は下記の通りとする	
———	IV 1.6 x2 (19)
———	IV 1.6 x3 (19)
———	IV 1.6 x4 (25)
———	IV 1.6 x5 (25)
———	IV 1.6 x6 (25)
———	IV 1.6 x8 (25)
———	IV 2.0 x2 (19)
———	IV 2.0 x4 (25)
2) 図中機器・器具は全て撤去とする。配線は全撤去し、配管については打設の配管以外は全て撤去とする。また、図中記載なき配管配線・機器器具についても不要な物は撤去すること。但し再使用の配管は残置とする。	
3) 壁面取外し機器・器具・ウラボX跡などについては、塗代等壁面改修障害物を取外し穴埋め補修を行うこと。	
4) 既設キュービクルの変圧器・コンデンサ絶縁油及び照明器具安定器・始動器用コンデンサについてP C B含有試験を実施し法令に準拠した適切な処置を行う。ただし、P C B含有試験費は工事内に含む。また、P C B含有時には監督員と協議のうえ処理すること。	

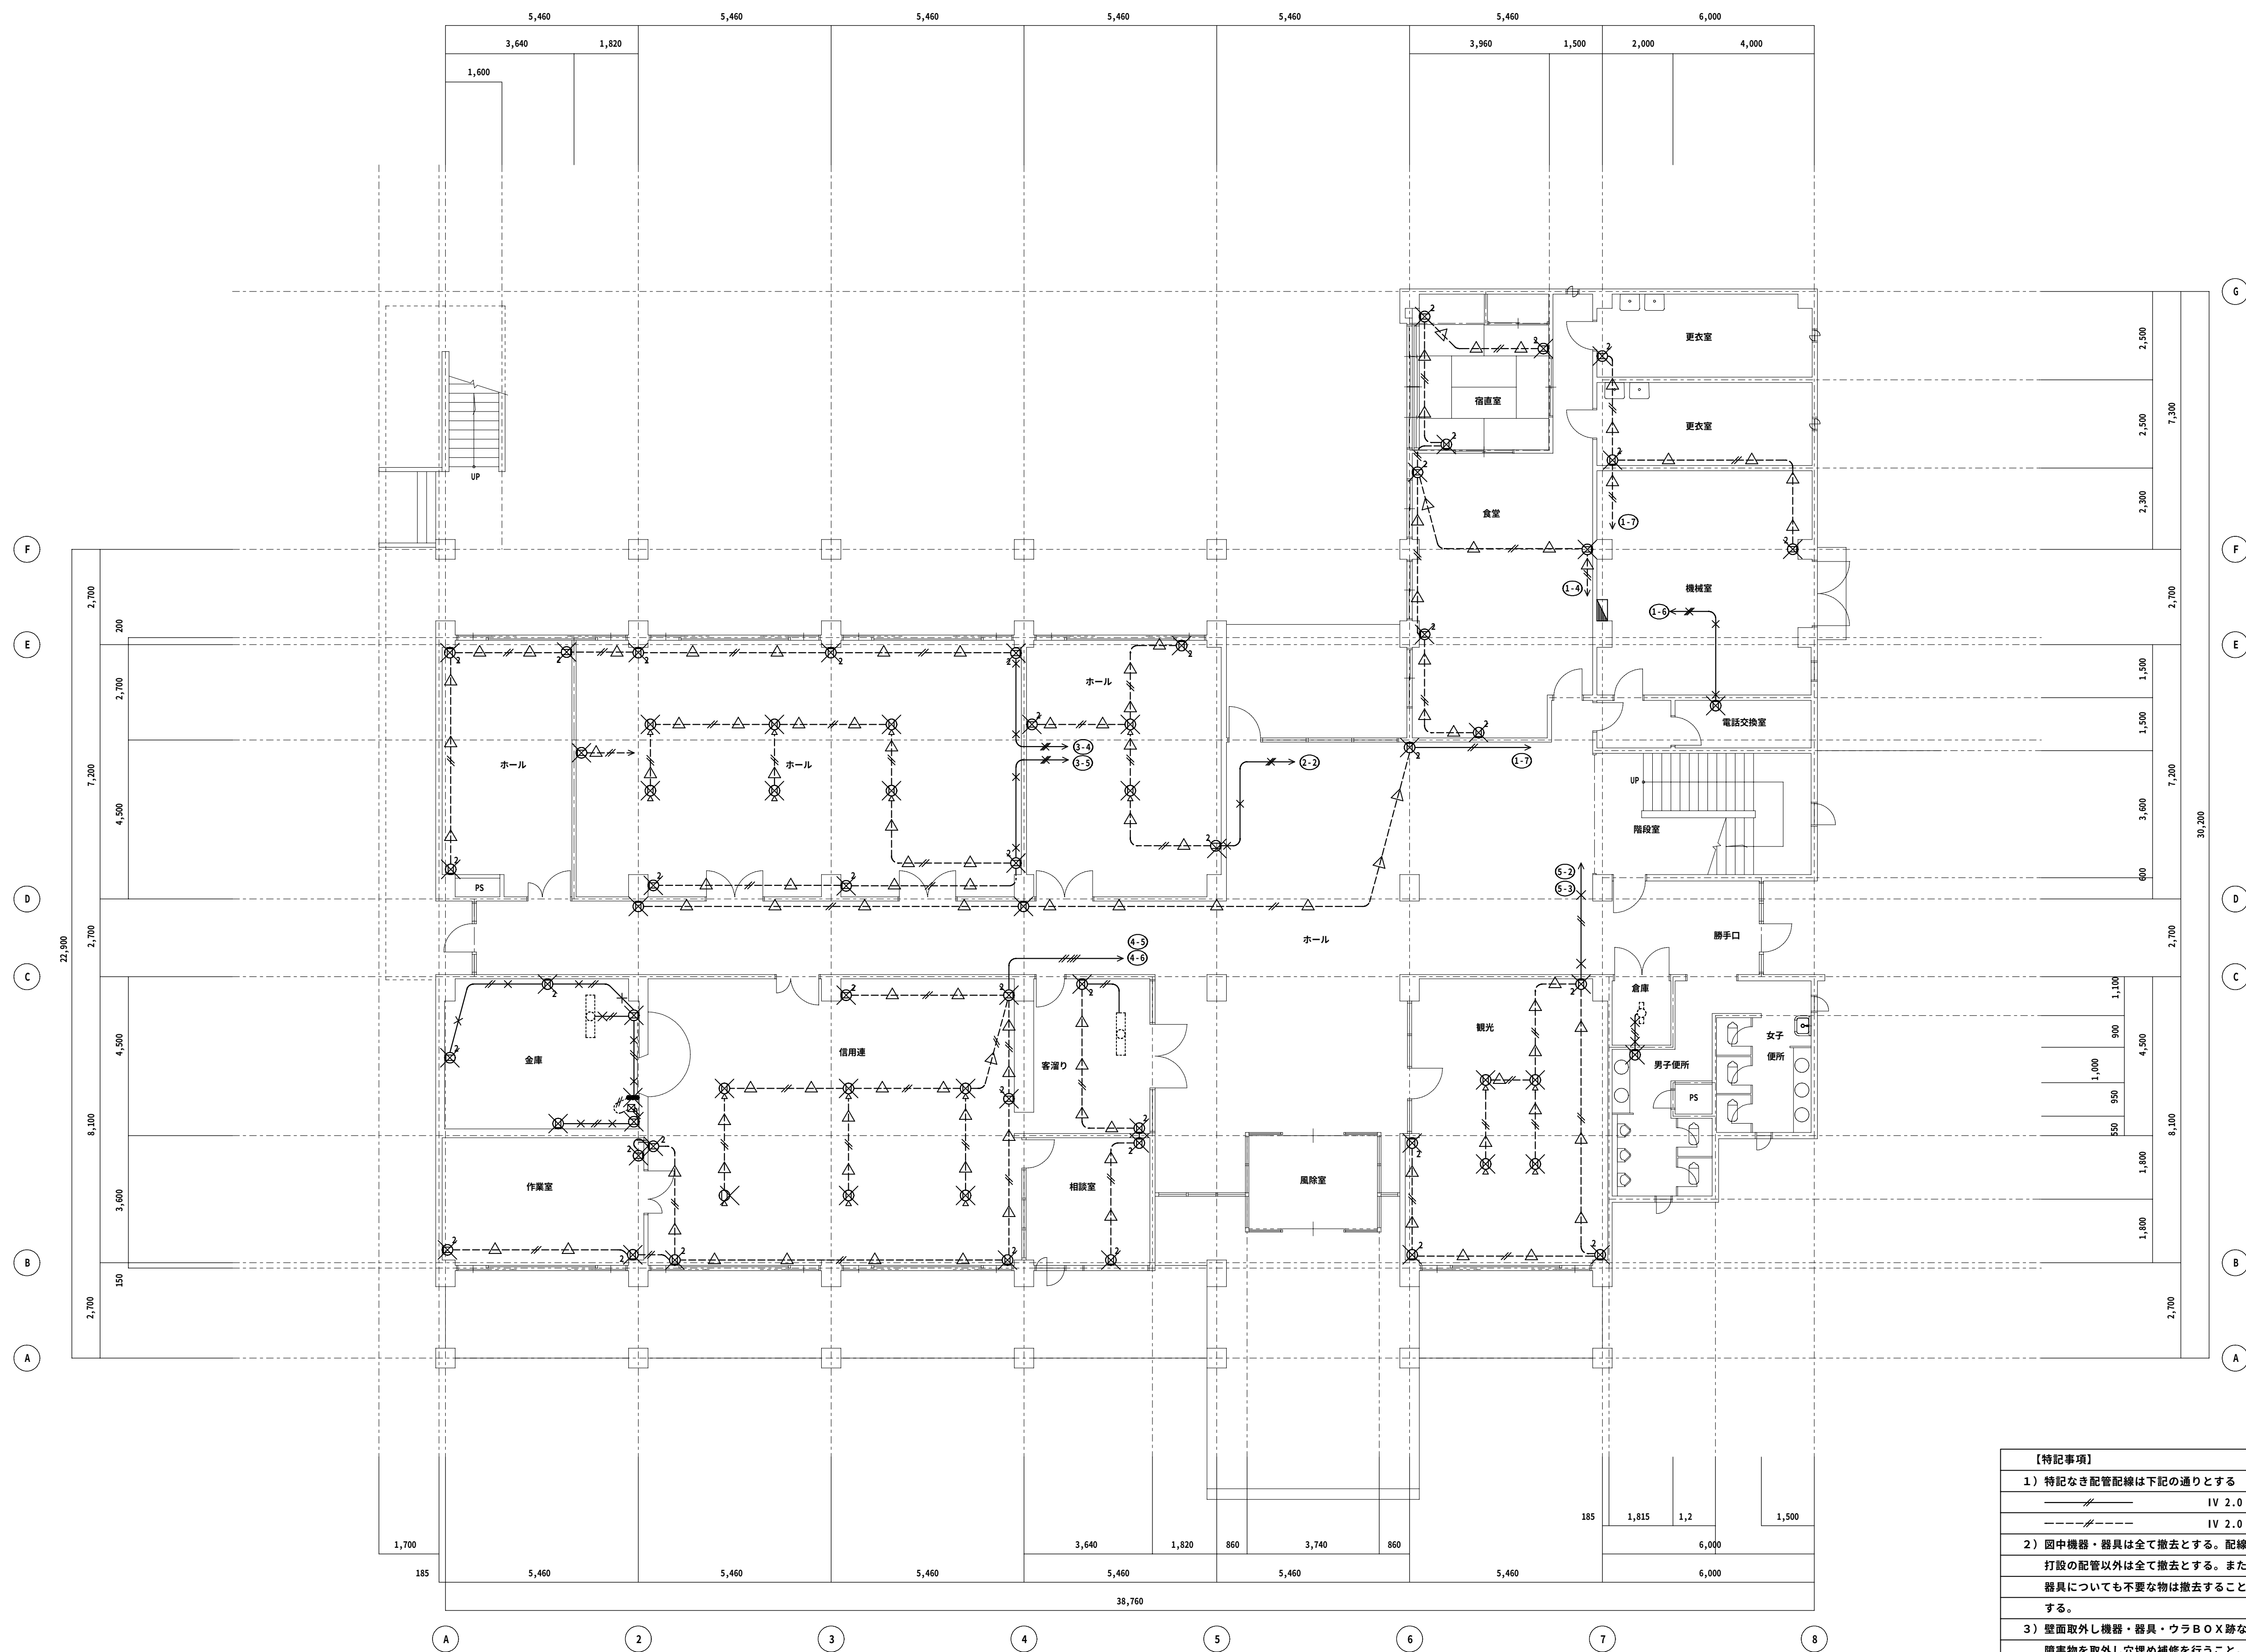

【特記事項】	
1) 特記なき配管配線は下記の通りとする	
-----	IV 2.0 x2 (19)
-----	IV 2.0 x2 (19)
2) 図中機器・器具は全て撤去とする。配線は全撤去し、配管については 打設の配管以外は全て撤去とする。また、図中記載なき配管配線・機器 器具についても不要なものは撤去すること。但し再使用の配管は残置と する。	
3) 壁面取外し機器・器具・ウラボX跡などについては、塗代等壁面改修 際等物を取外し処理め補修を行うこと。	

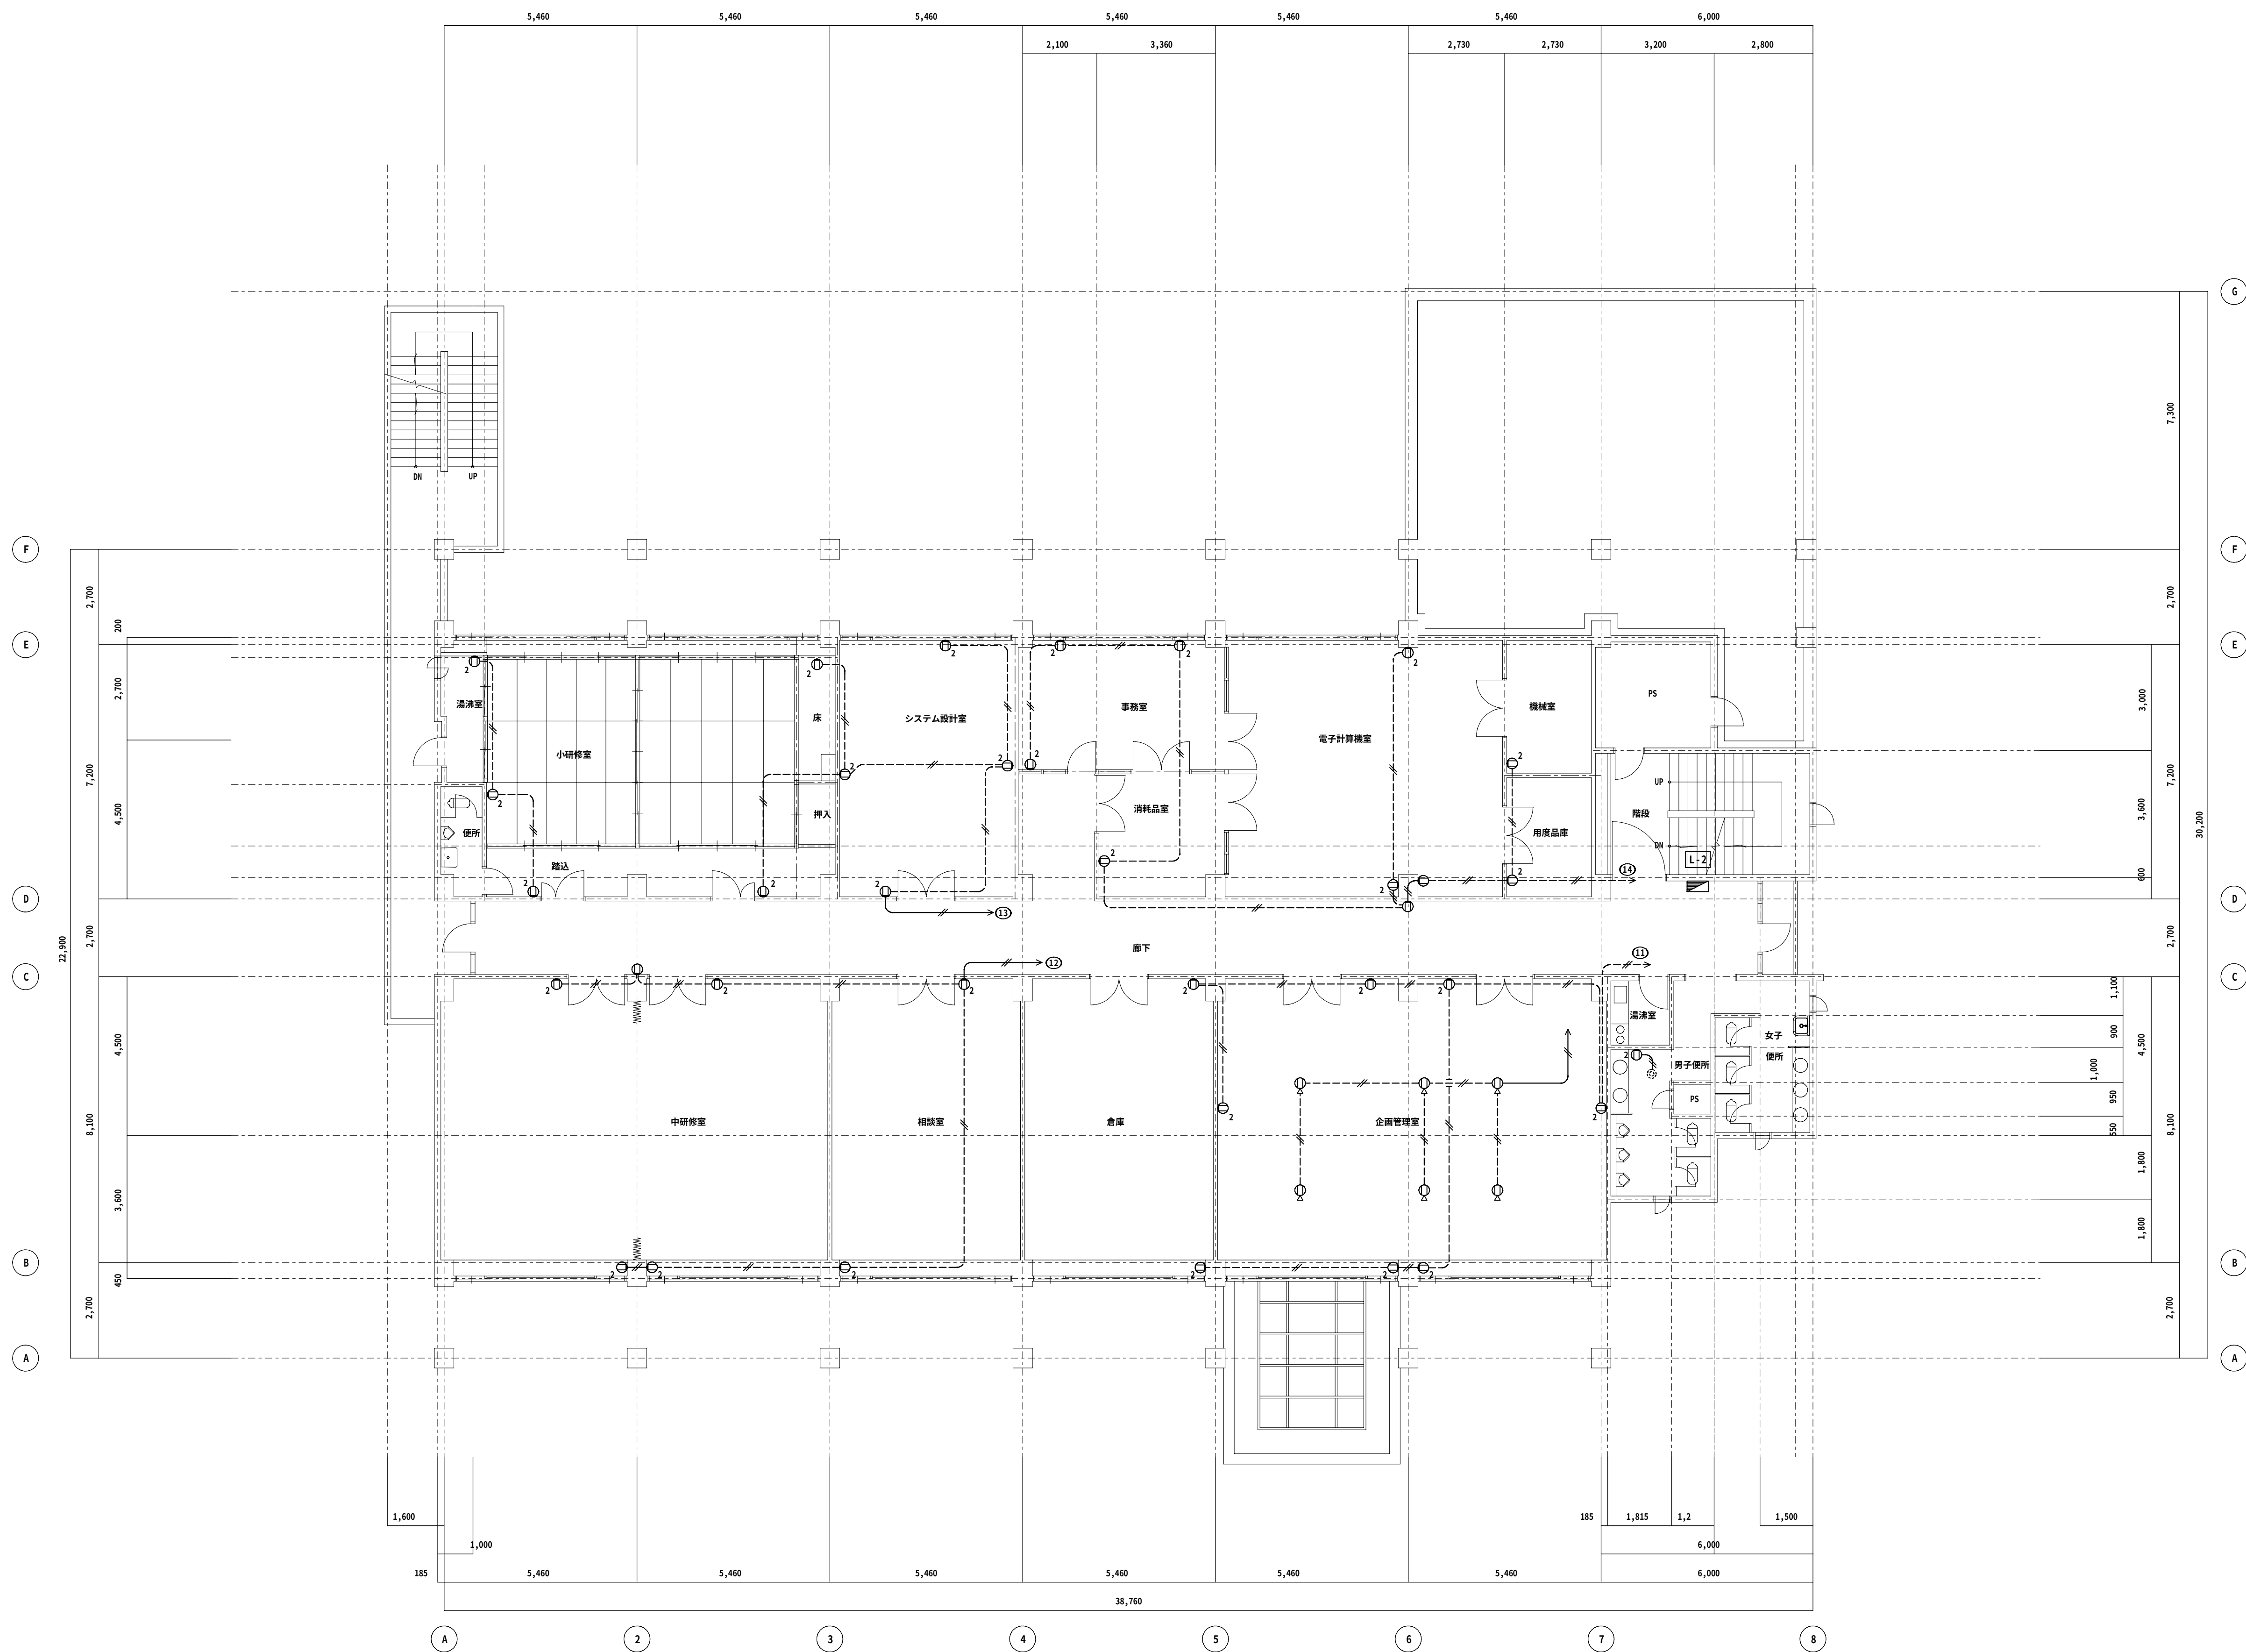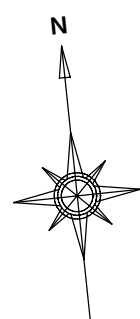

改修前 2階平面図 1/100

◆NOTE◆

DATE	-	-	-	-	-
CHECK	-	-	-	-	-
DATE	-	-	-	-	-

一級建築士(大臣)登録229265号 大村 悟子
一級建築士事務所 滋賀県知事登録(カ)152号

株式会社 大村建築設計事務所
一級建築士事務所
TEL (0749)62-2651
FAX (0749)65-0351

◆TITLE◆

旧農業管理センター改修工事(電気設備工事)

◆SHEET TITLE◆

現況 コンセント設備2階平面図

◆SCALE◆

A1:1/100 A3:1/200

MANAGER



CHECKED

DRAWN

DRAWN


E-50

◆SHEET No◆

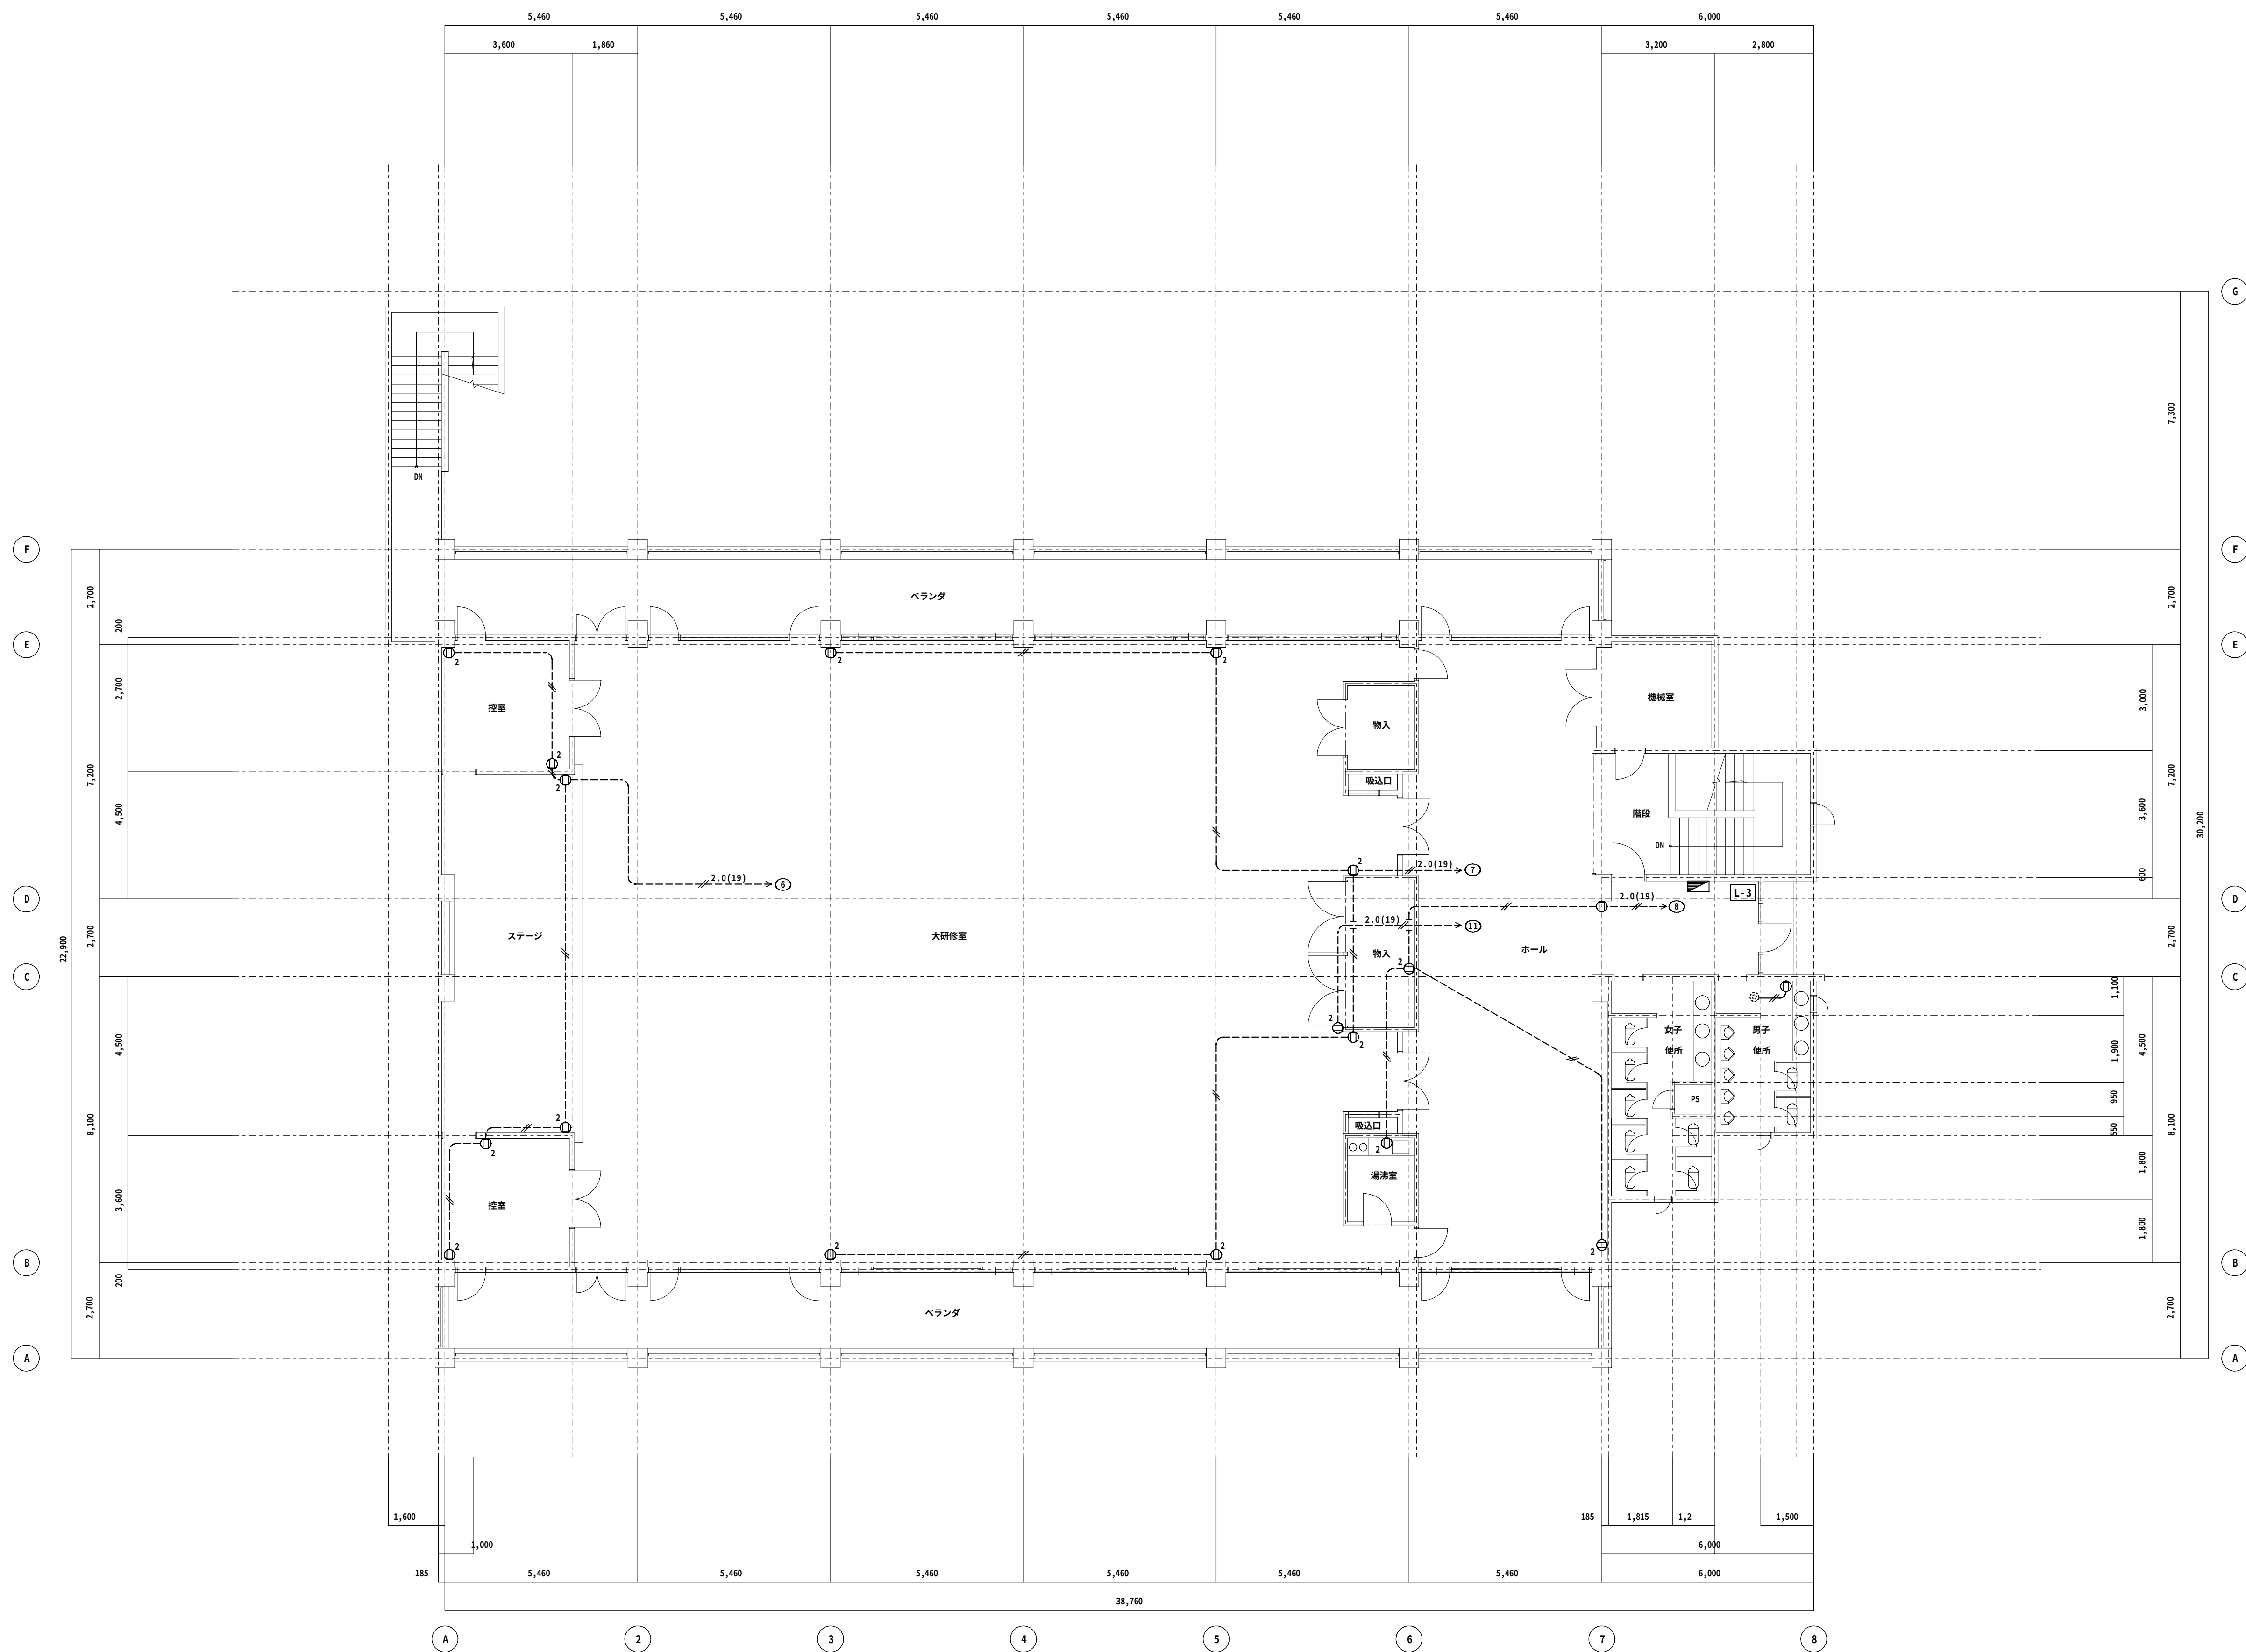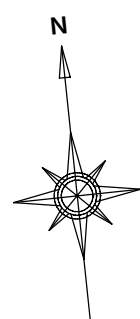


改修前 3階平面図 1/100

◆NOTE◆	DATE	-	-	-	一級建築士(大臣)登録229265号 大村 悟子	株式会社 大村建築設計事務所	◆TITLE◆ 旧農業管理センター改修工事(電気設備工事)	◆SHEET TITLE◆				◆SCALE◆				MANAGER	CHECKED	DRAWN	DRAWN	E - 5 1 ◆SHEET No◆
	CHECK	-	-	-	一級建築士事務所 滋賀県知事登録(カ) 152号	一級建築士事務所		現況 コンセント設備3階平面図				A1:1/100 A3:1/200								
	DATE	-	-	-																

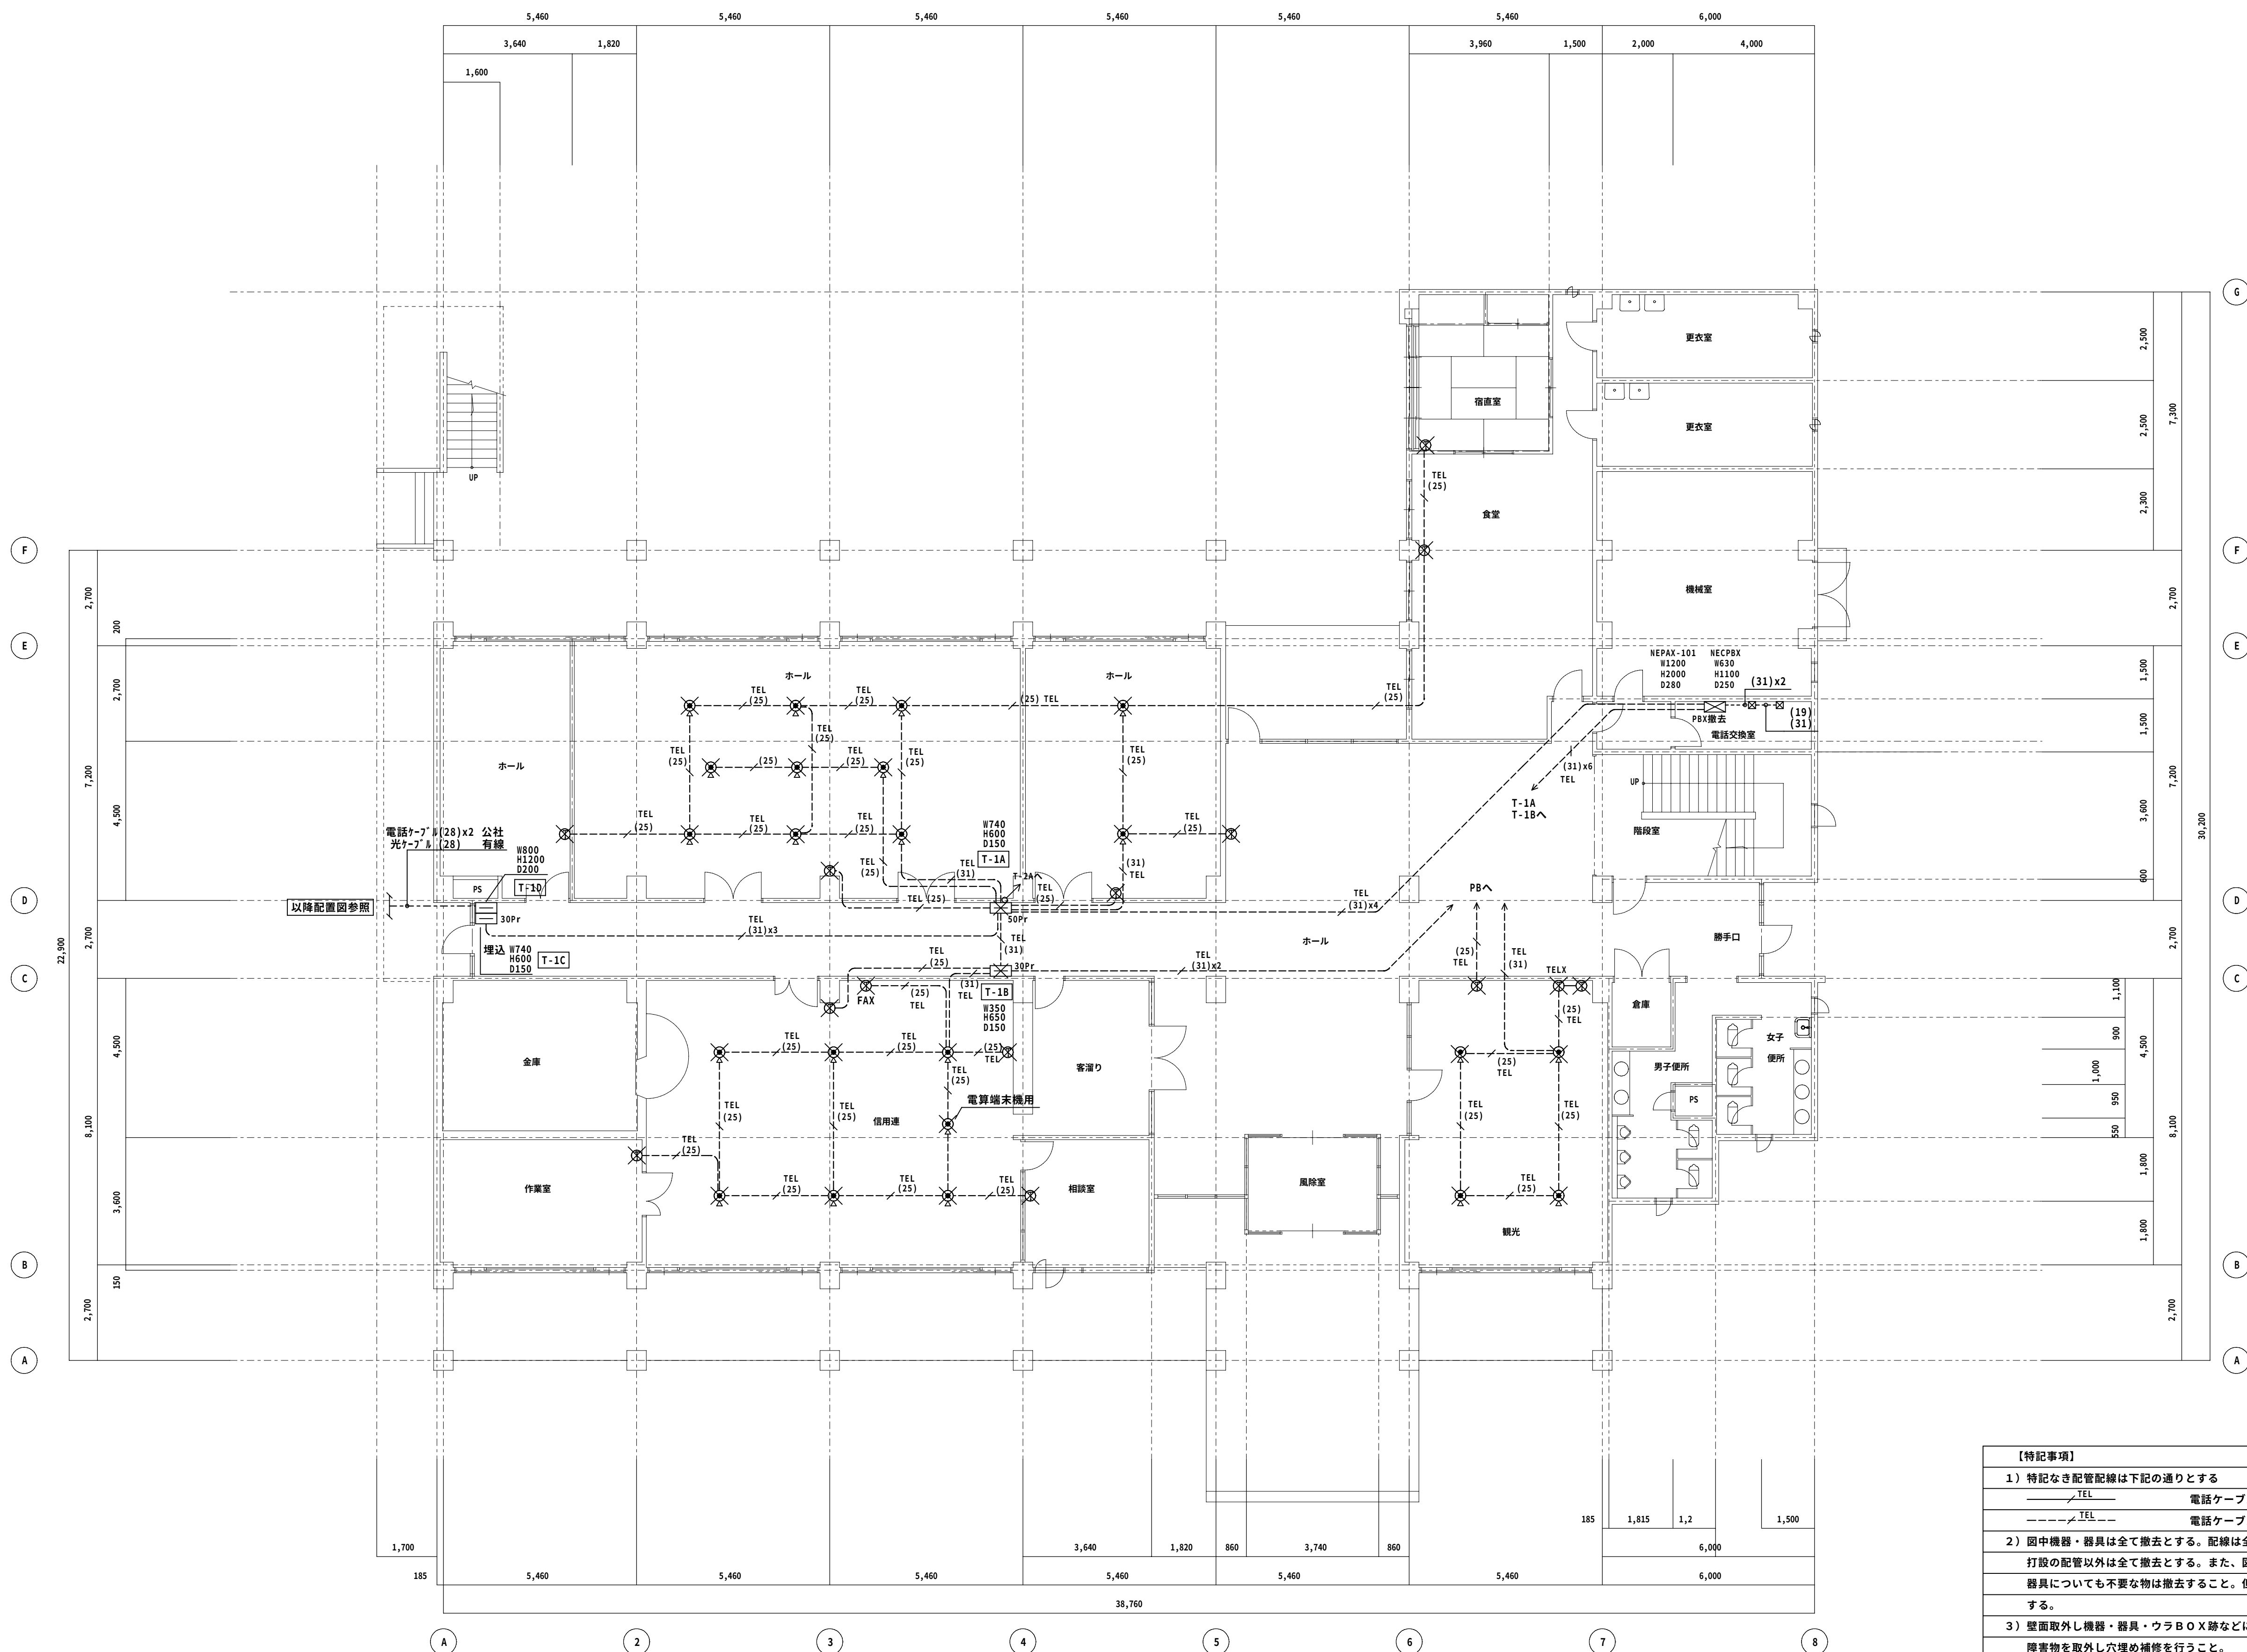



改修前 1階平面図 1/100

◆NOTE◆				-	-		一級建築士(大臣)登録229265号 大村 悟子	株式会社 大村 建築設計事務所	◆TITLE◆ 旧農業管理センター改修工事(電気設備工事)	◆SHEET TITLE◆	◆SCALE◆	MANAGER	CHECKED	DRAWN	DRAWN	E - 5 2 /
	DATE	-	-	-	-	-				現況 電話設備1階平面図	A1:1/100 A3:1/200					
	CHECK	-	-	-	-	-				一級建築士事務所 滋賀県知事登録(カ)152号	TEL (0749)62-2651					
	DATE	-	-	-	-	-				一級建築士事務所 滋賀県知事登録(カ)152号	FAX (0749)65-0351					◆SHEET No◆


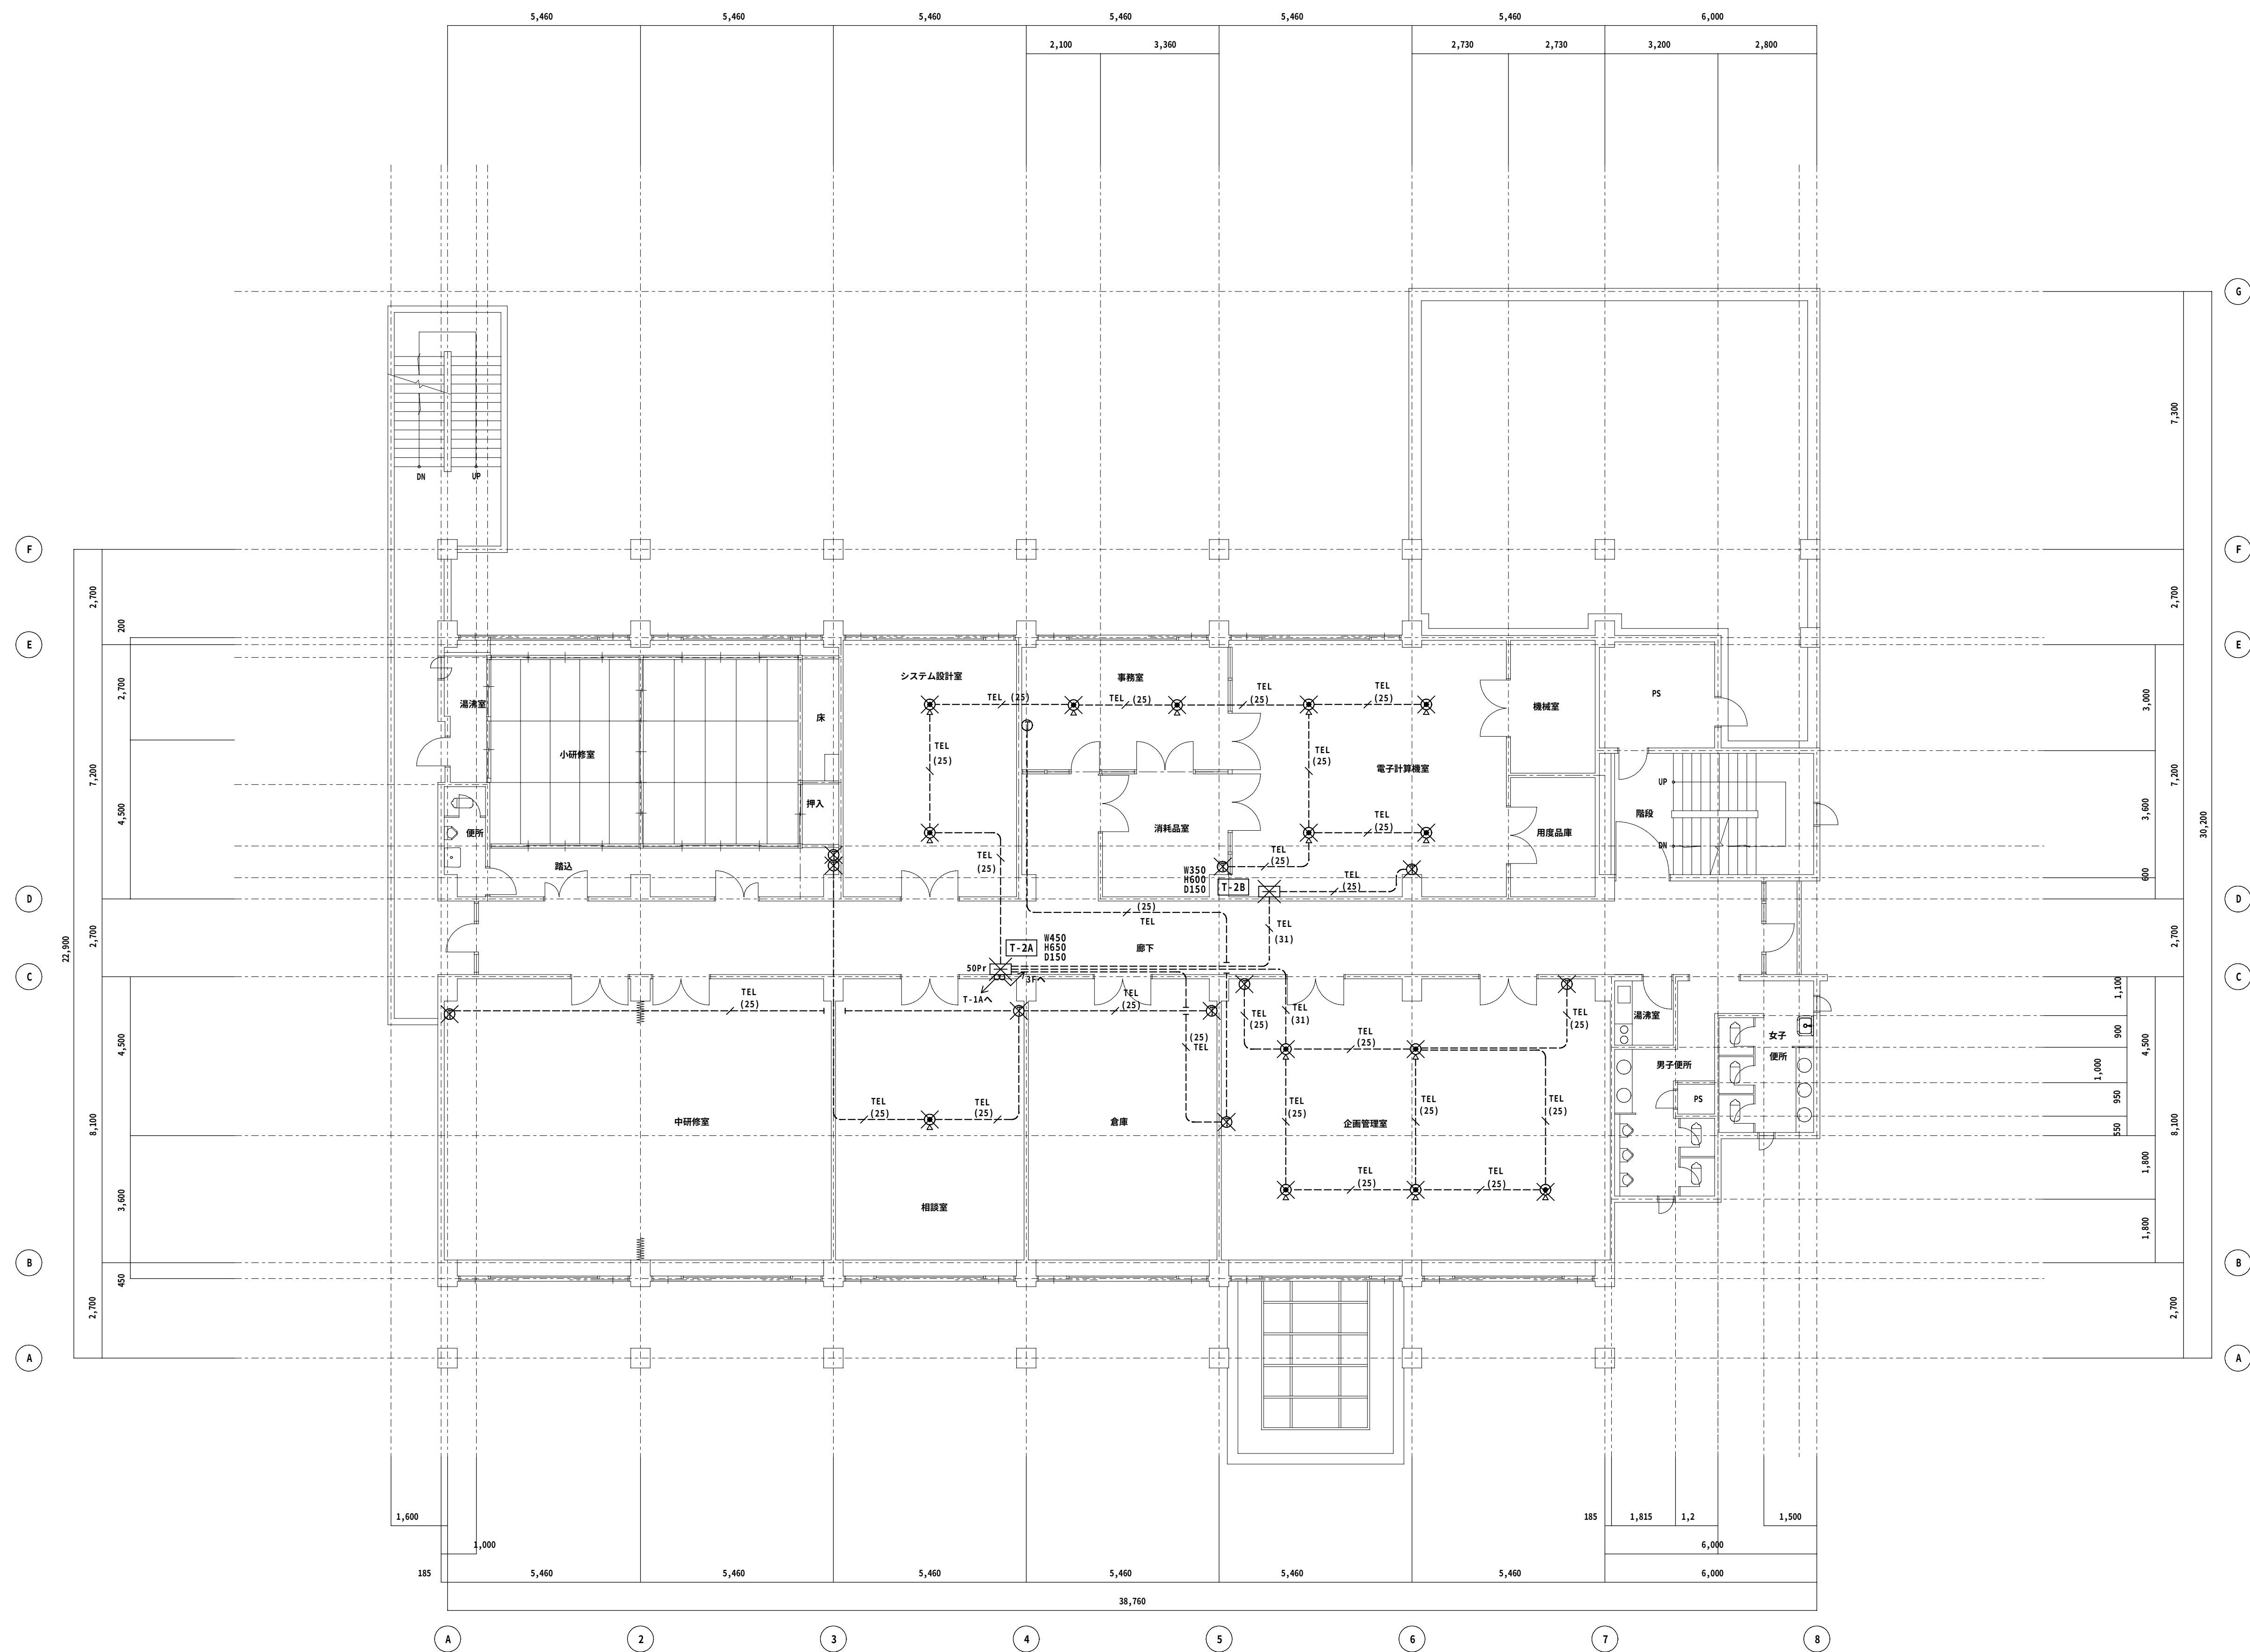


改修前 2階平面図 1/100

◆NOTE◆				-	-	-	一級建築士(大臣)登録229265号 大村 悟子	株式会社 大村 建築設計事務所	◆TITLE◆ 旧農業管理センター改修工事(電気設備工事)	◆SHEET TITLE◆	◆SCALE◆	MANAGER	CHECKED	DRAWN	DRAWN	E-53 /		
	DATE	-	-	-	-	-				-	-	-	-	-	-		-	-
	CHECK	-	-	-	-	-				-	-	-	-	-	-		-	-
	DATE	-	-	-	-	-				-	-	-	-	-	-	-	-	◆SHEET No◆
				-	-	-	一級建築士事務所 滋賀県知事登録(h)152号	一級建築士事務所	TEL (0749)62-2651 FAX (0749)65-0351		A1:1/100 A3:1/200							

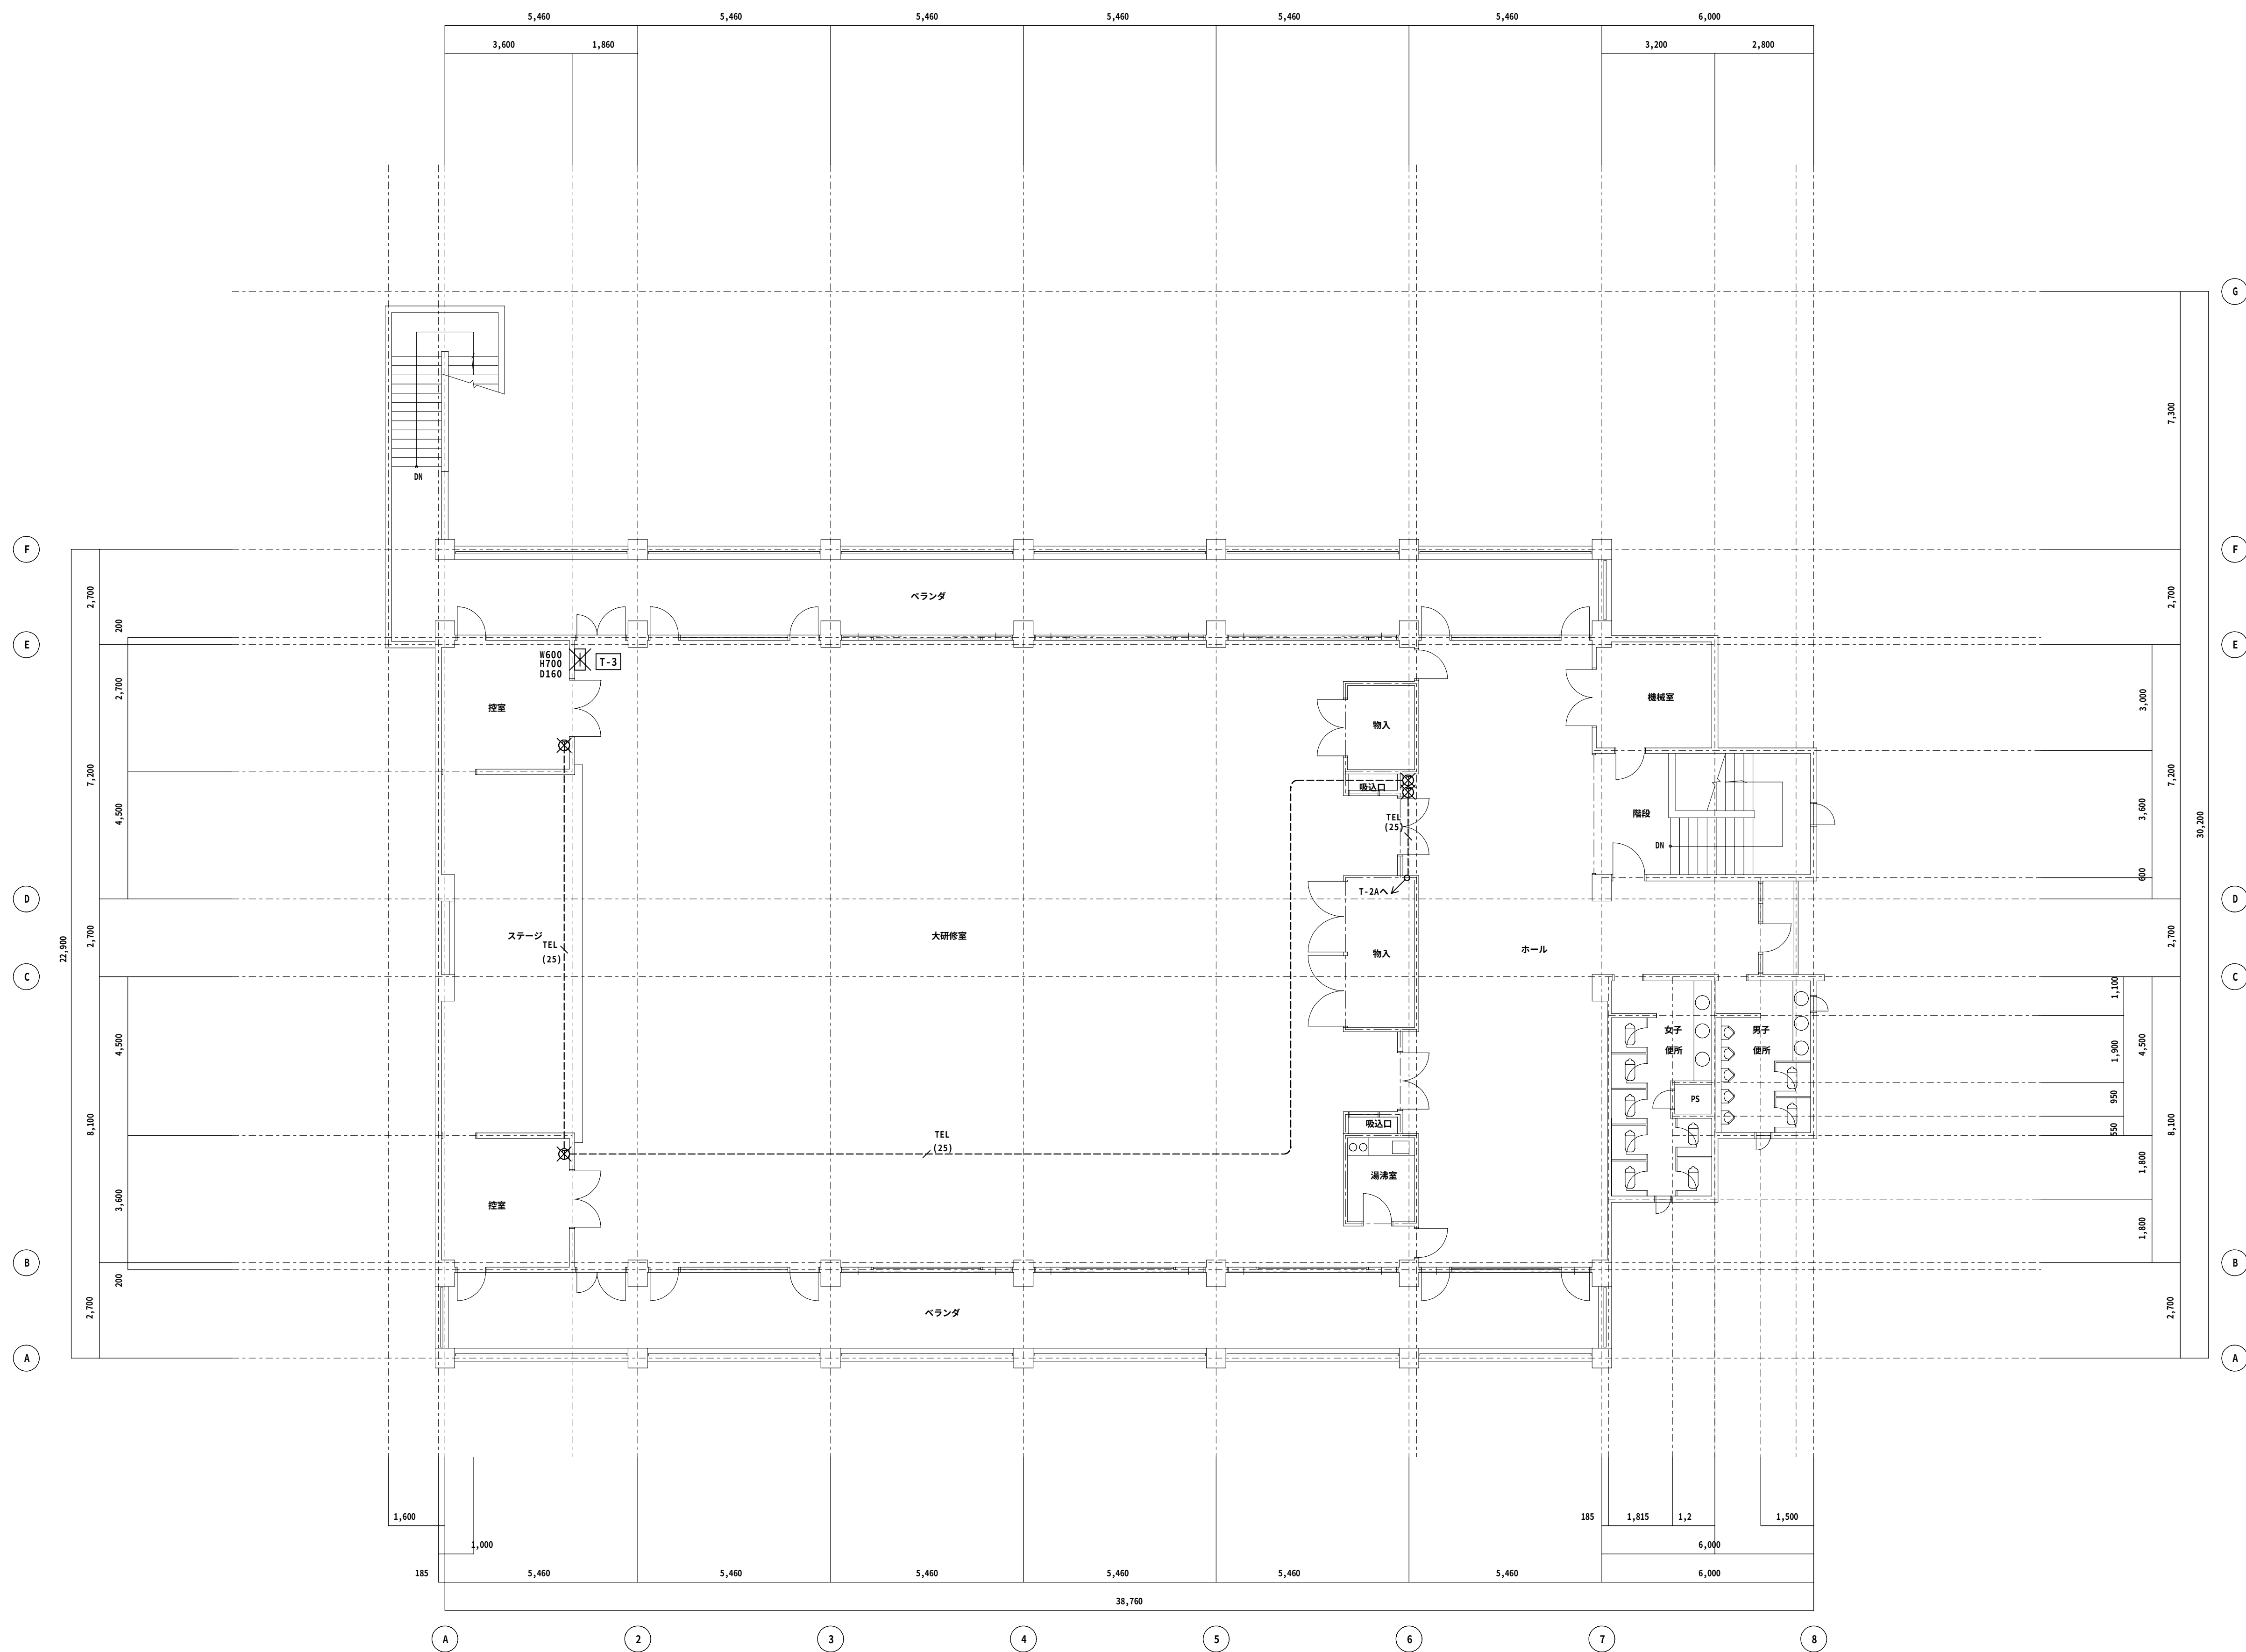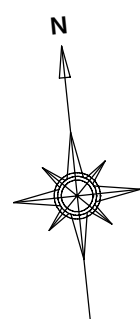

改修前 3 階平面図 1/100

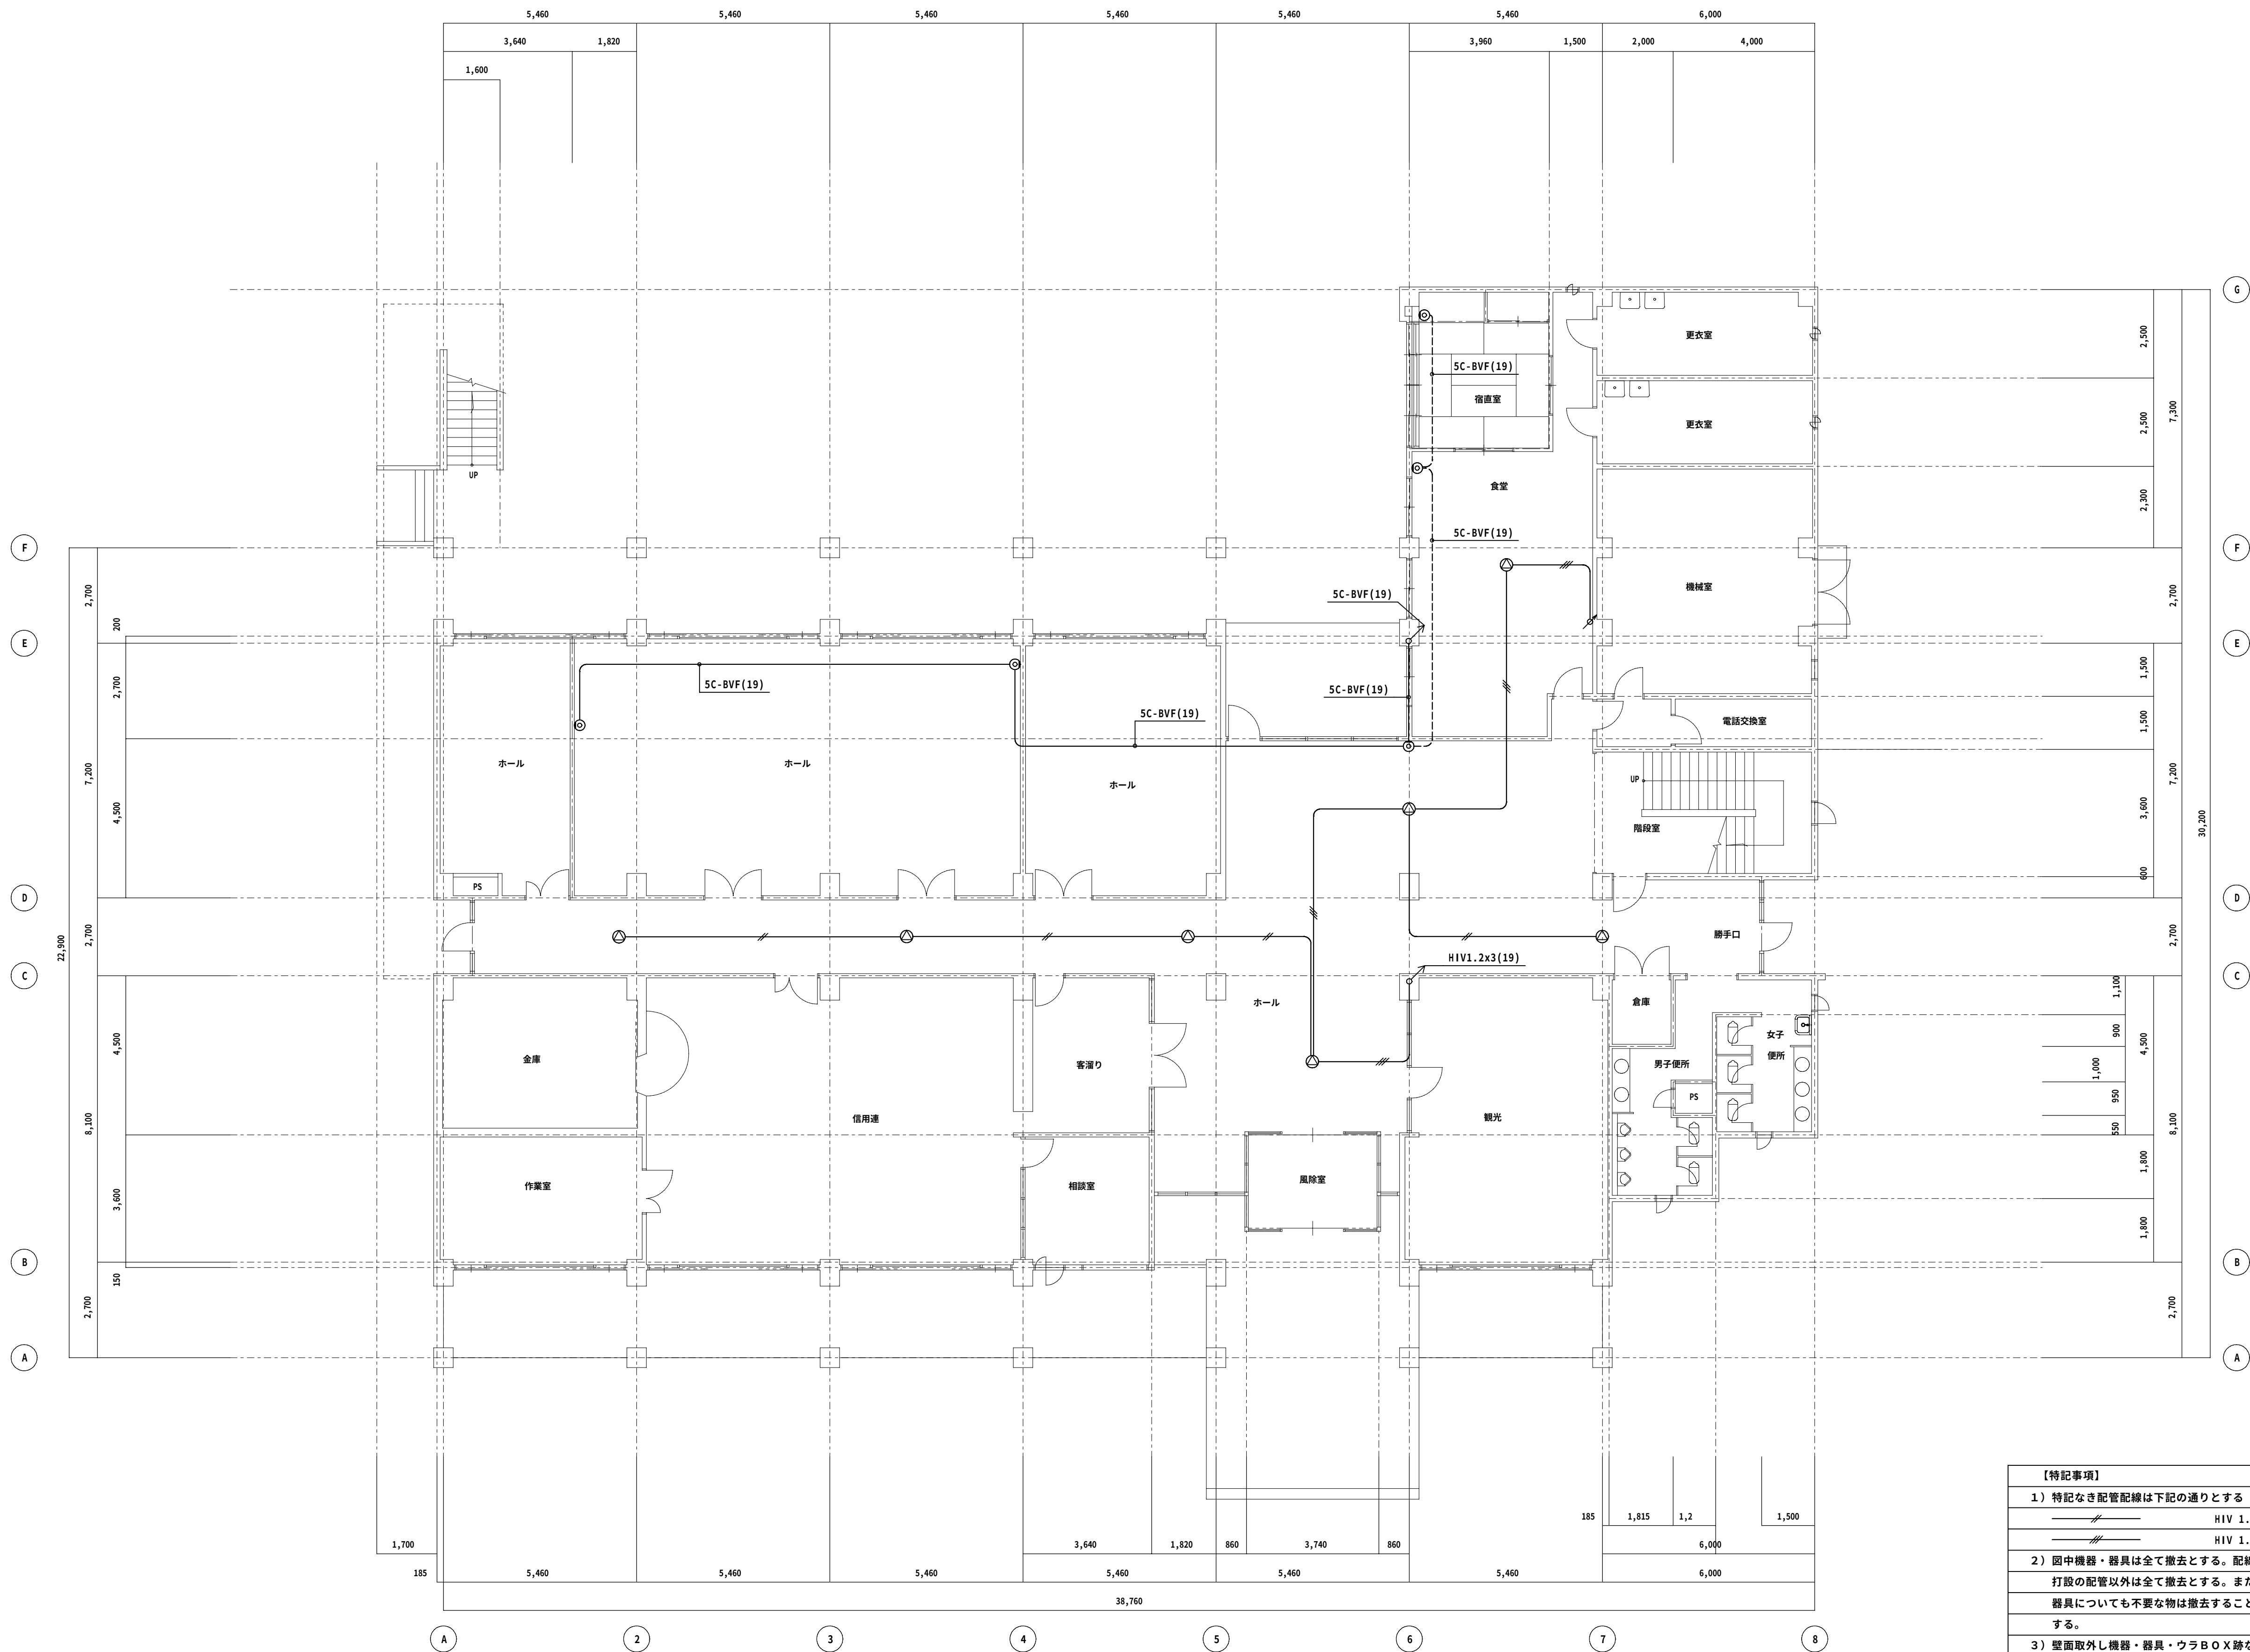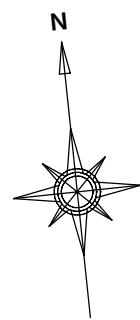

改修前 1階平面図 1/100

【特記事項】	
1) 特記なき配管配線は下記の通りとする	
	HIV 1.2 x2 (19)
	HIV 1.2 x3 (19)
2) 図中機器・器具は全て撤去とする。配線は全撤去し、配管については打設の配管以外は全て撤去とする。また、図中記載なき配管配線・機器器具についても不要な物は撤去すること。但し再使用の配管は残置とする。	
3) 壁面取外し機器・器具・ウラボX跡などについては、塗代等壁面改修障害物を取外し穴埋め補修を行うこと。	

◆NOTE◆

DATE	-	-	-	-	-
CHECK	-	-	-	-	-
DATE	-	-	-	-	-

一級建築士(大臣)登録229265号 大村 悟子
一級建築士事務所 滋賀県知事登録(カ)152号

株式会社 大村建築設計事務所
一級建築士事務所
TEL (0749)62-2651
FAX (0749)65-0351

◆TITLE◆

旧農業管理センター改修工事(電気設備工事)

◆SHEET TITLE◆

現況 拡声・テレビ共聴設備1階平面図

◆SCALE◆

A1:1/100 A3:1/200

MANAGER



CHECKED

DRAWN


DRAWN

E-55



◆SHEET No◆

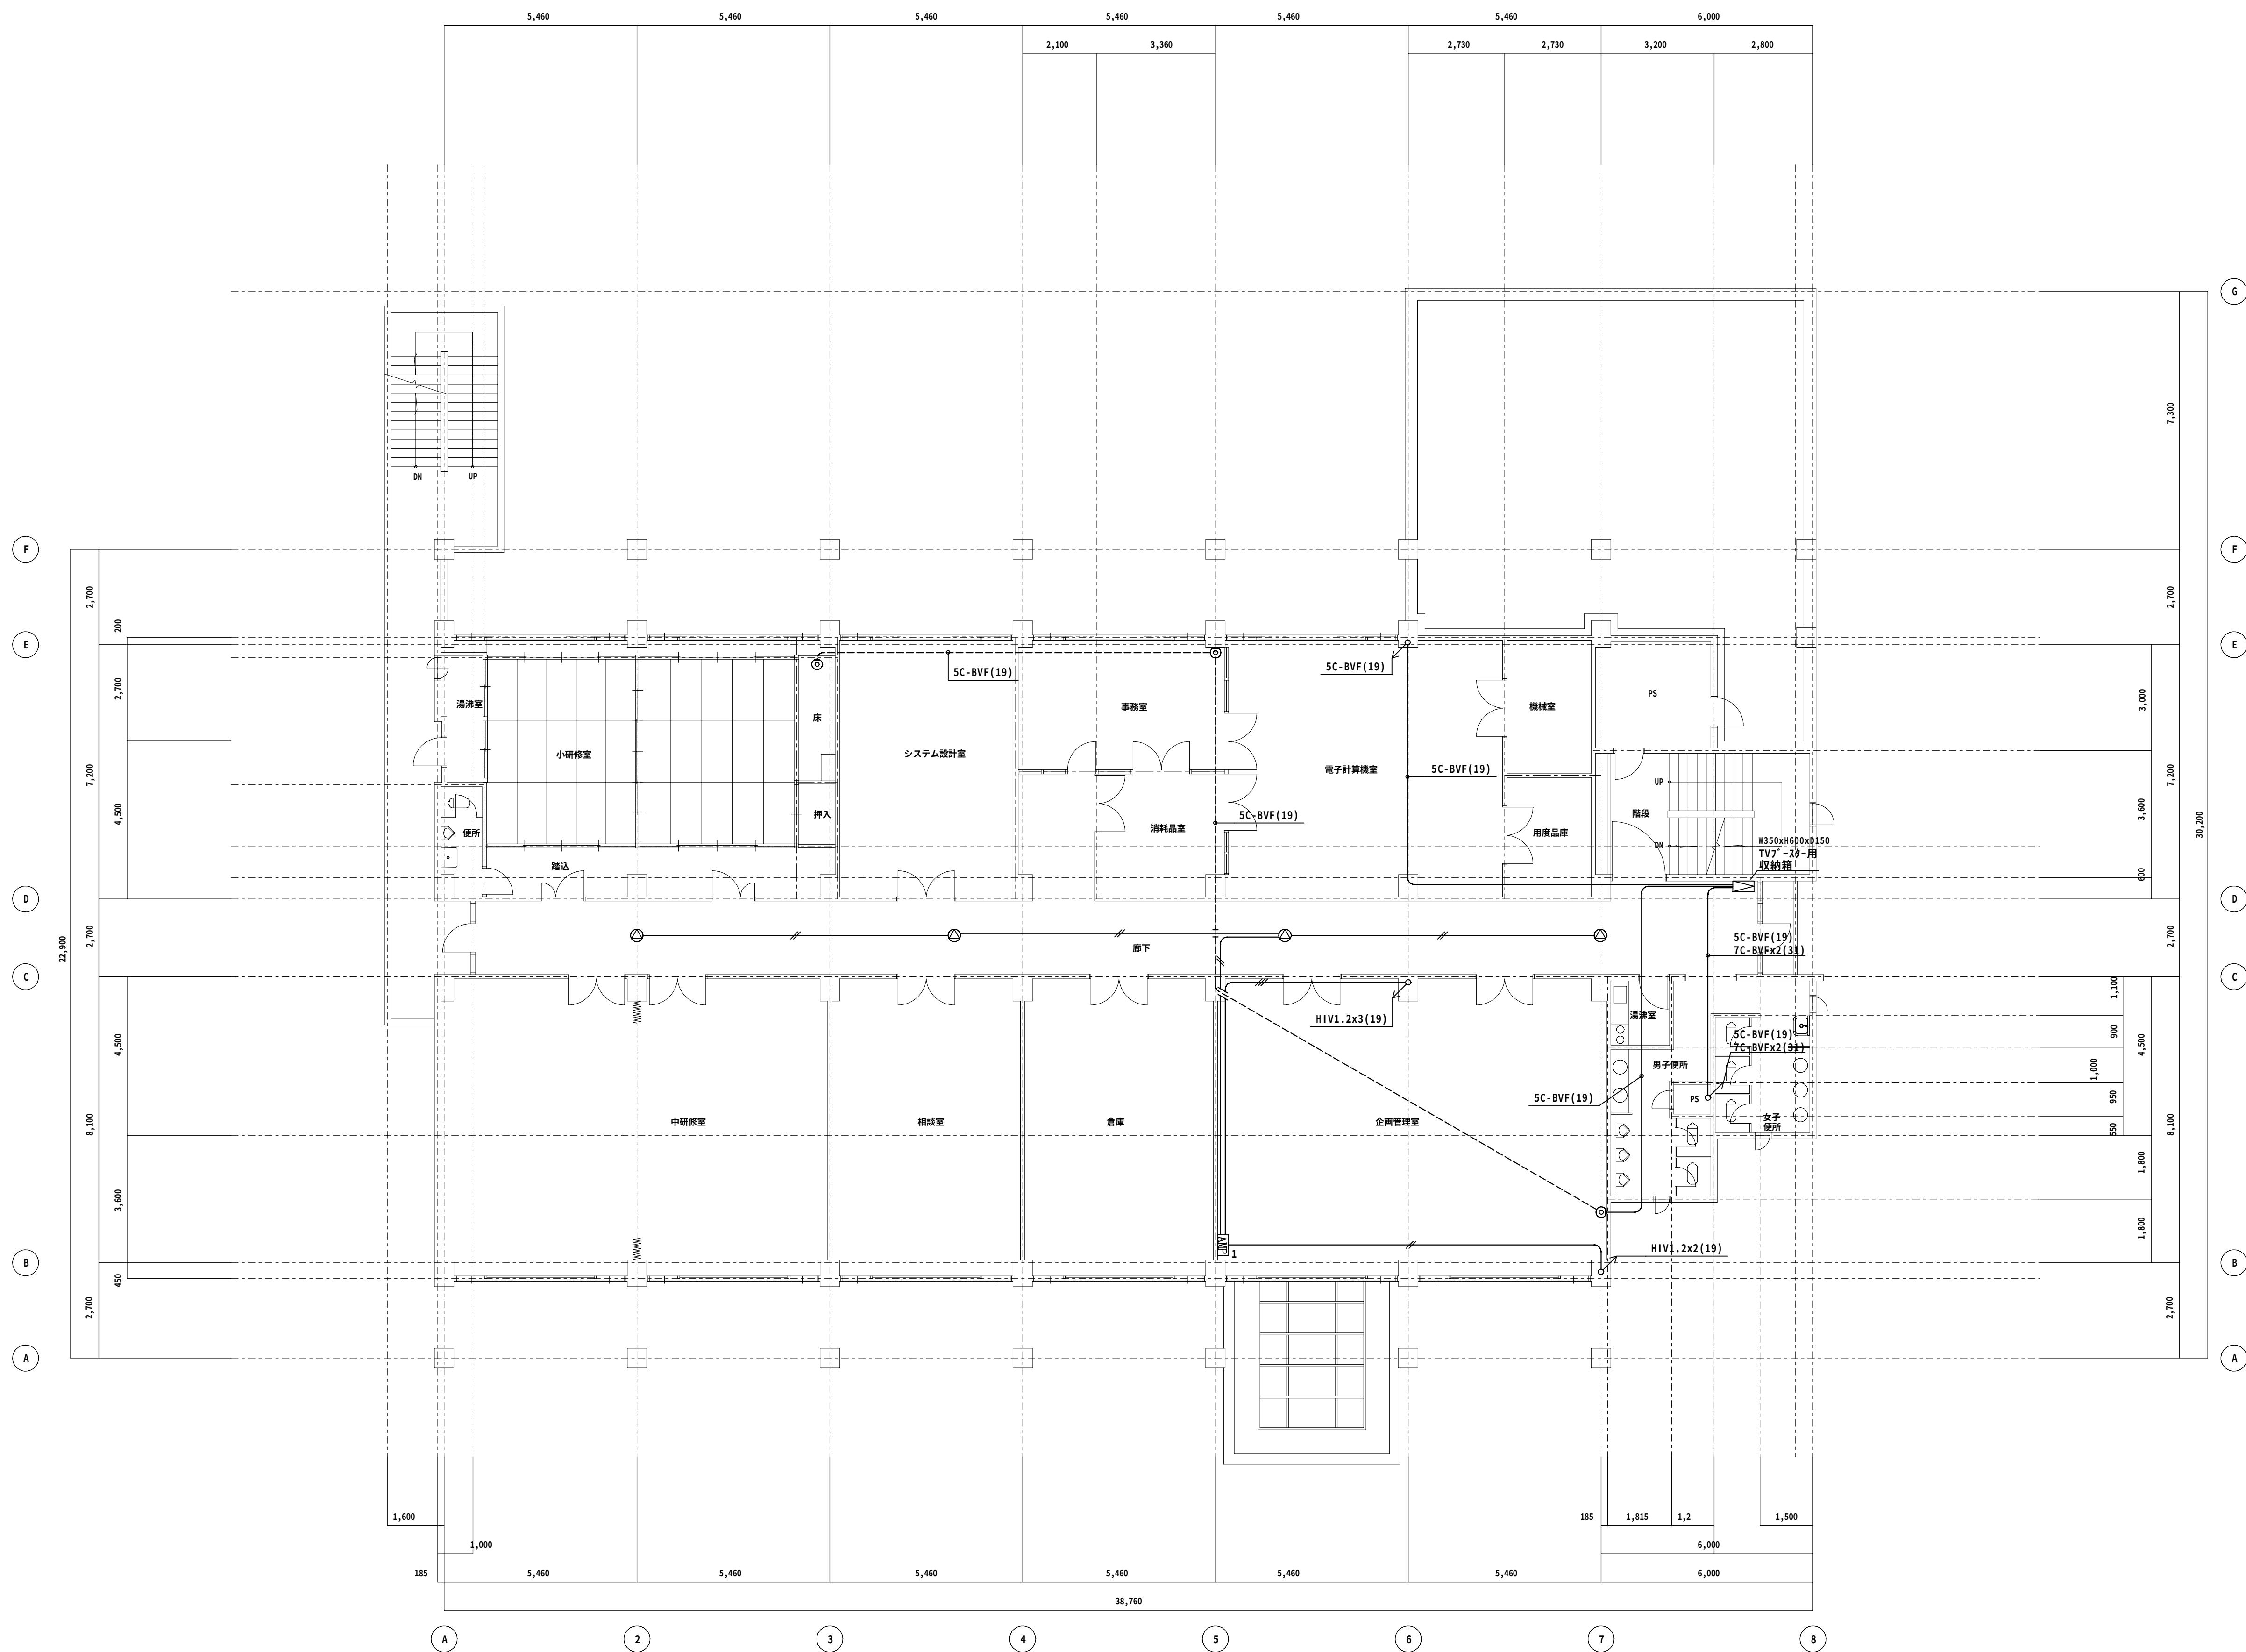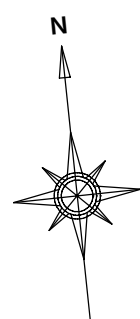

改修前 2階平面図 1/100

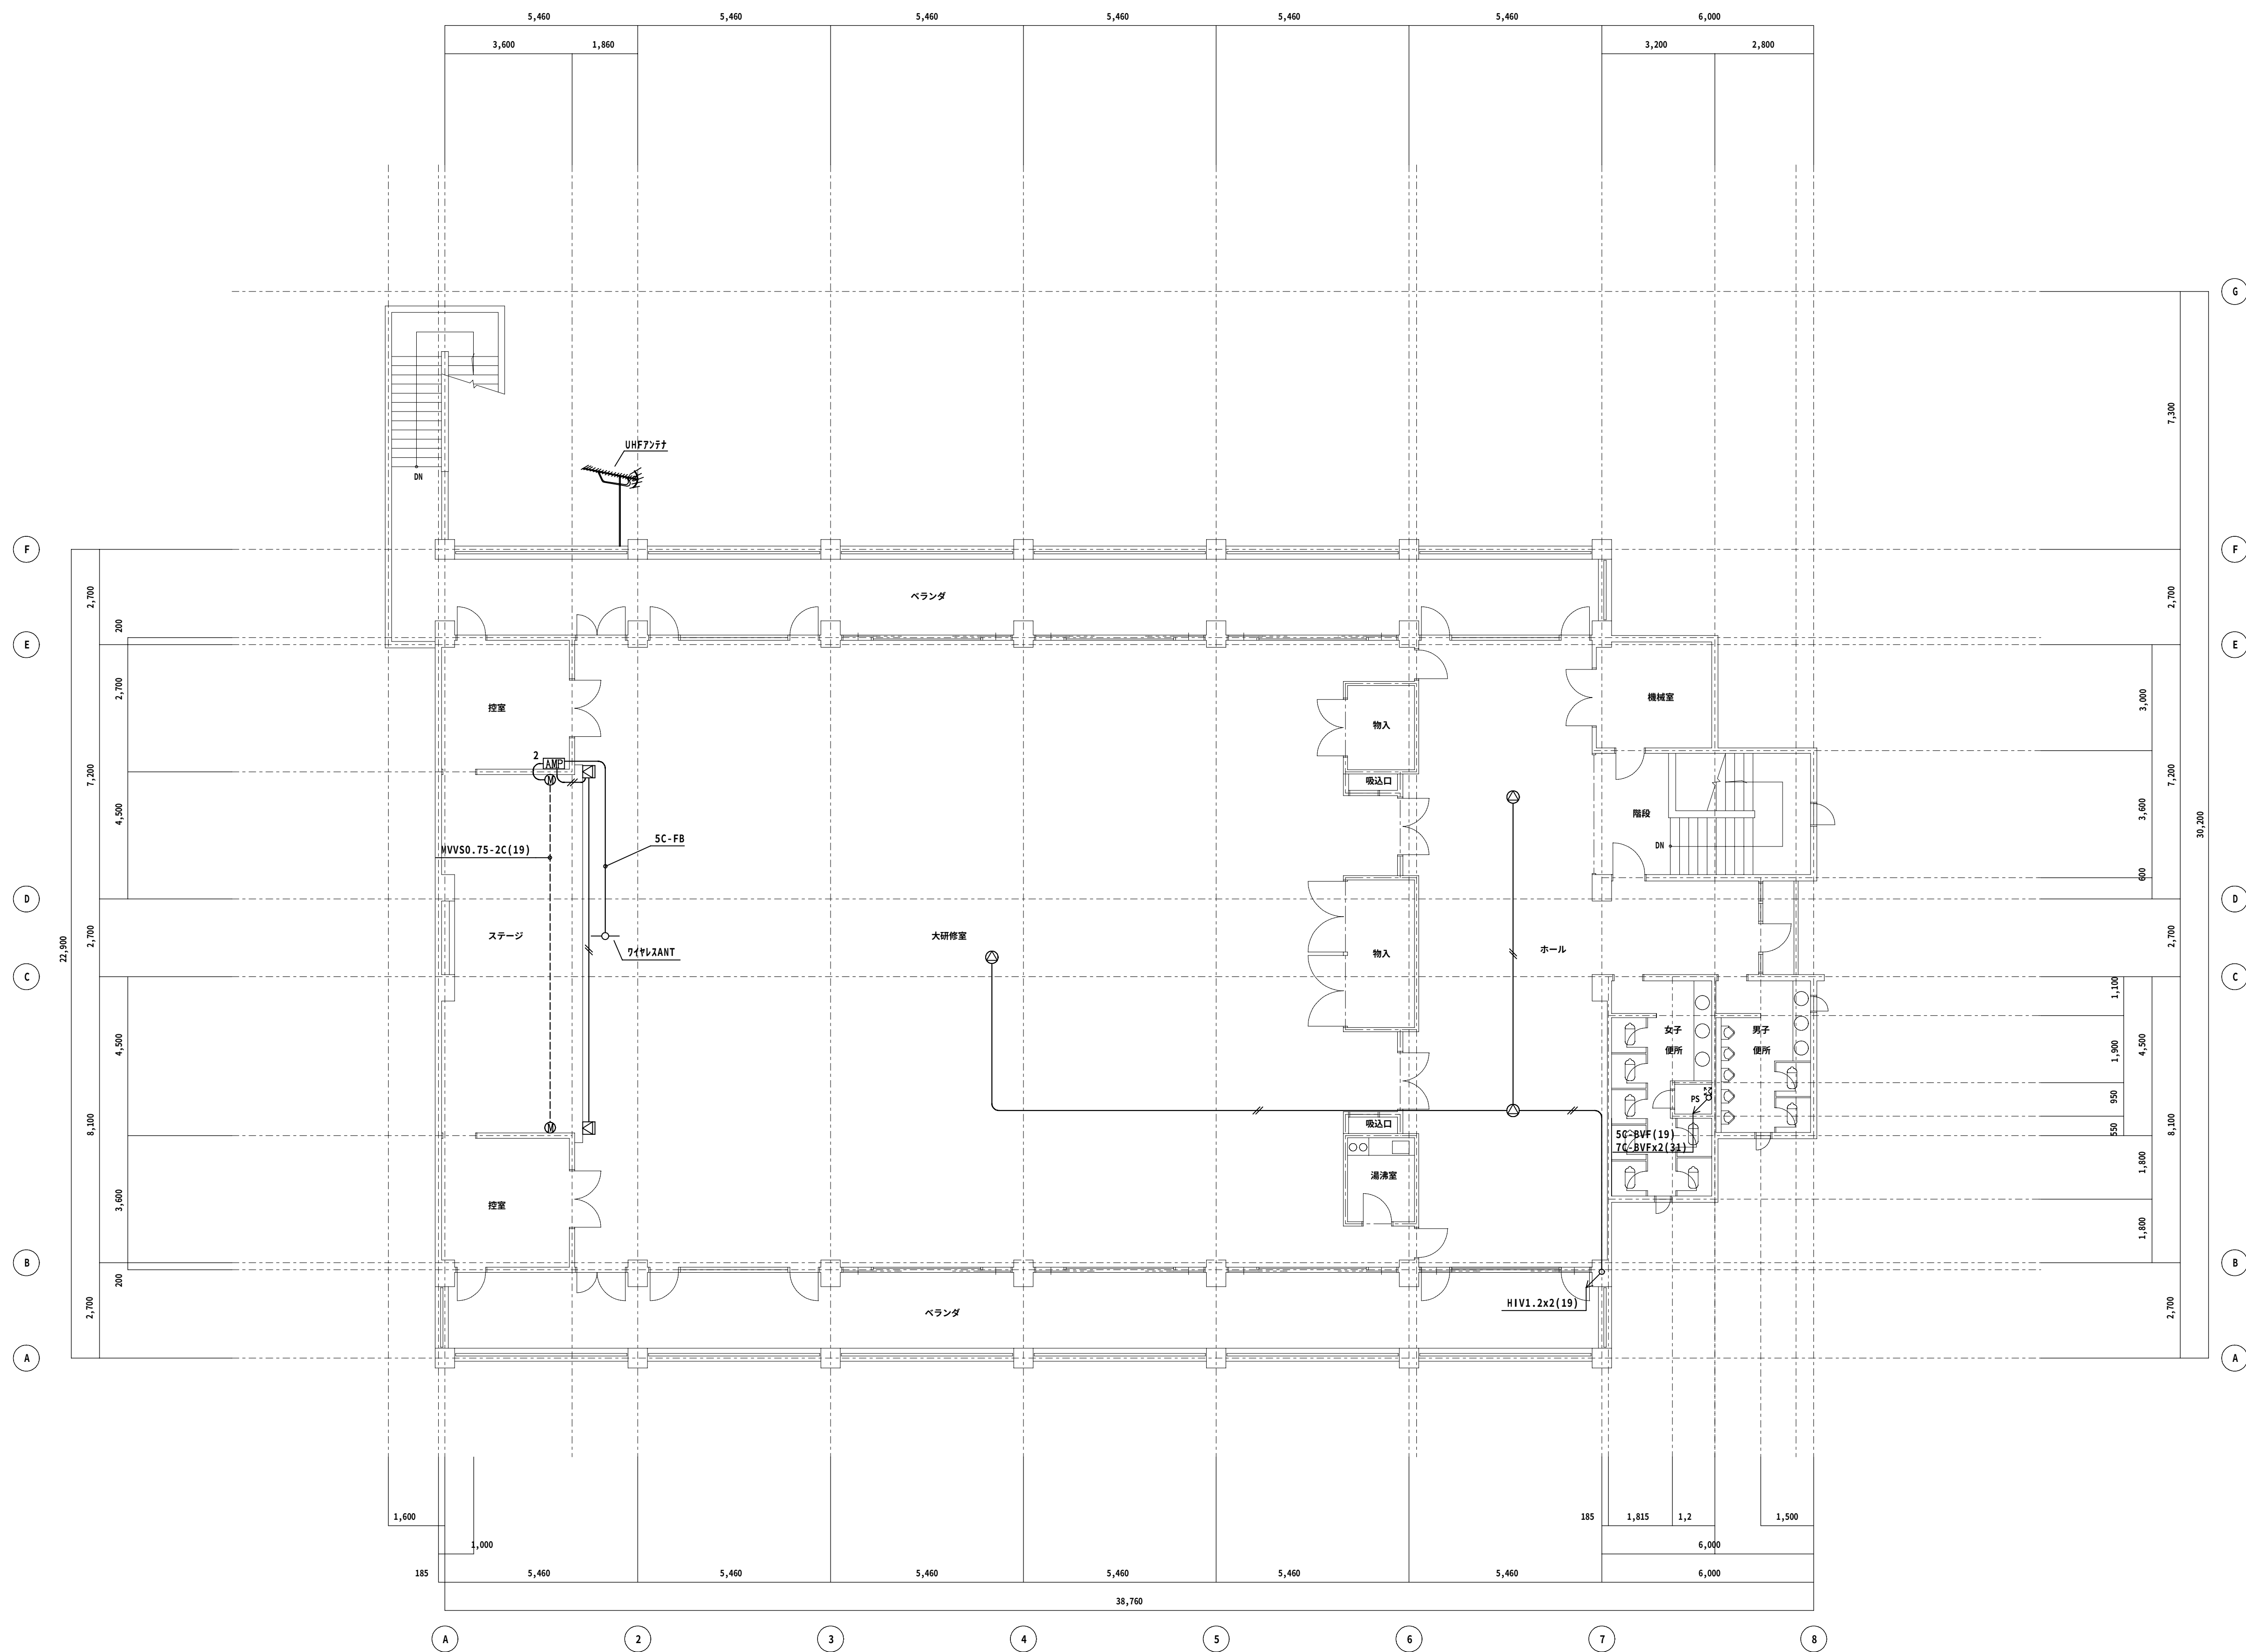


◆NOTE◆				-	-	一級建築士(大臣)登録229265号 大村 悟子	株式会社 大村建築設計事務所	◆TITLE◆ 旧農業管理センター改修工事(電気設備工事)	◆SHEET TITLE◆	◆SCALE◆	MANAGER	CHECKED	DRAWN	DRAWN	E - 57 /
	DATE	-	-	-	-				-	現況 拡声・テレビ共聴設備3階平面図	A1:1/100 A3:1/200				
	CHECK	-	-	-	-				-						
	DATE	-	-	-	-				-	一級建築士事務所 滋賀県知事登録(1)152号	一級建築士事務所 TEL (0749)62-2651 FAX (0749)65-0351				

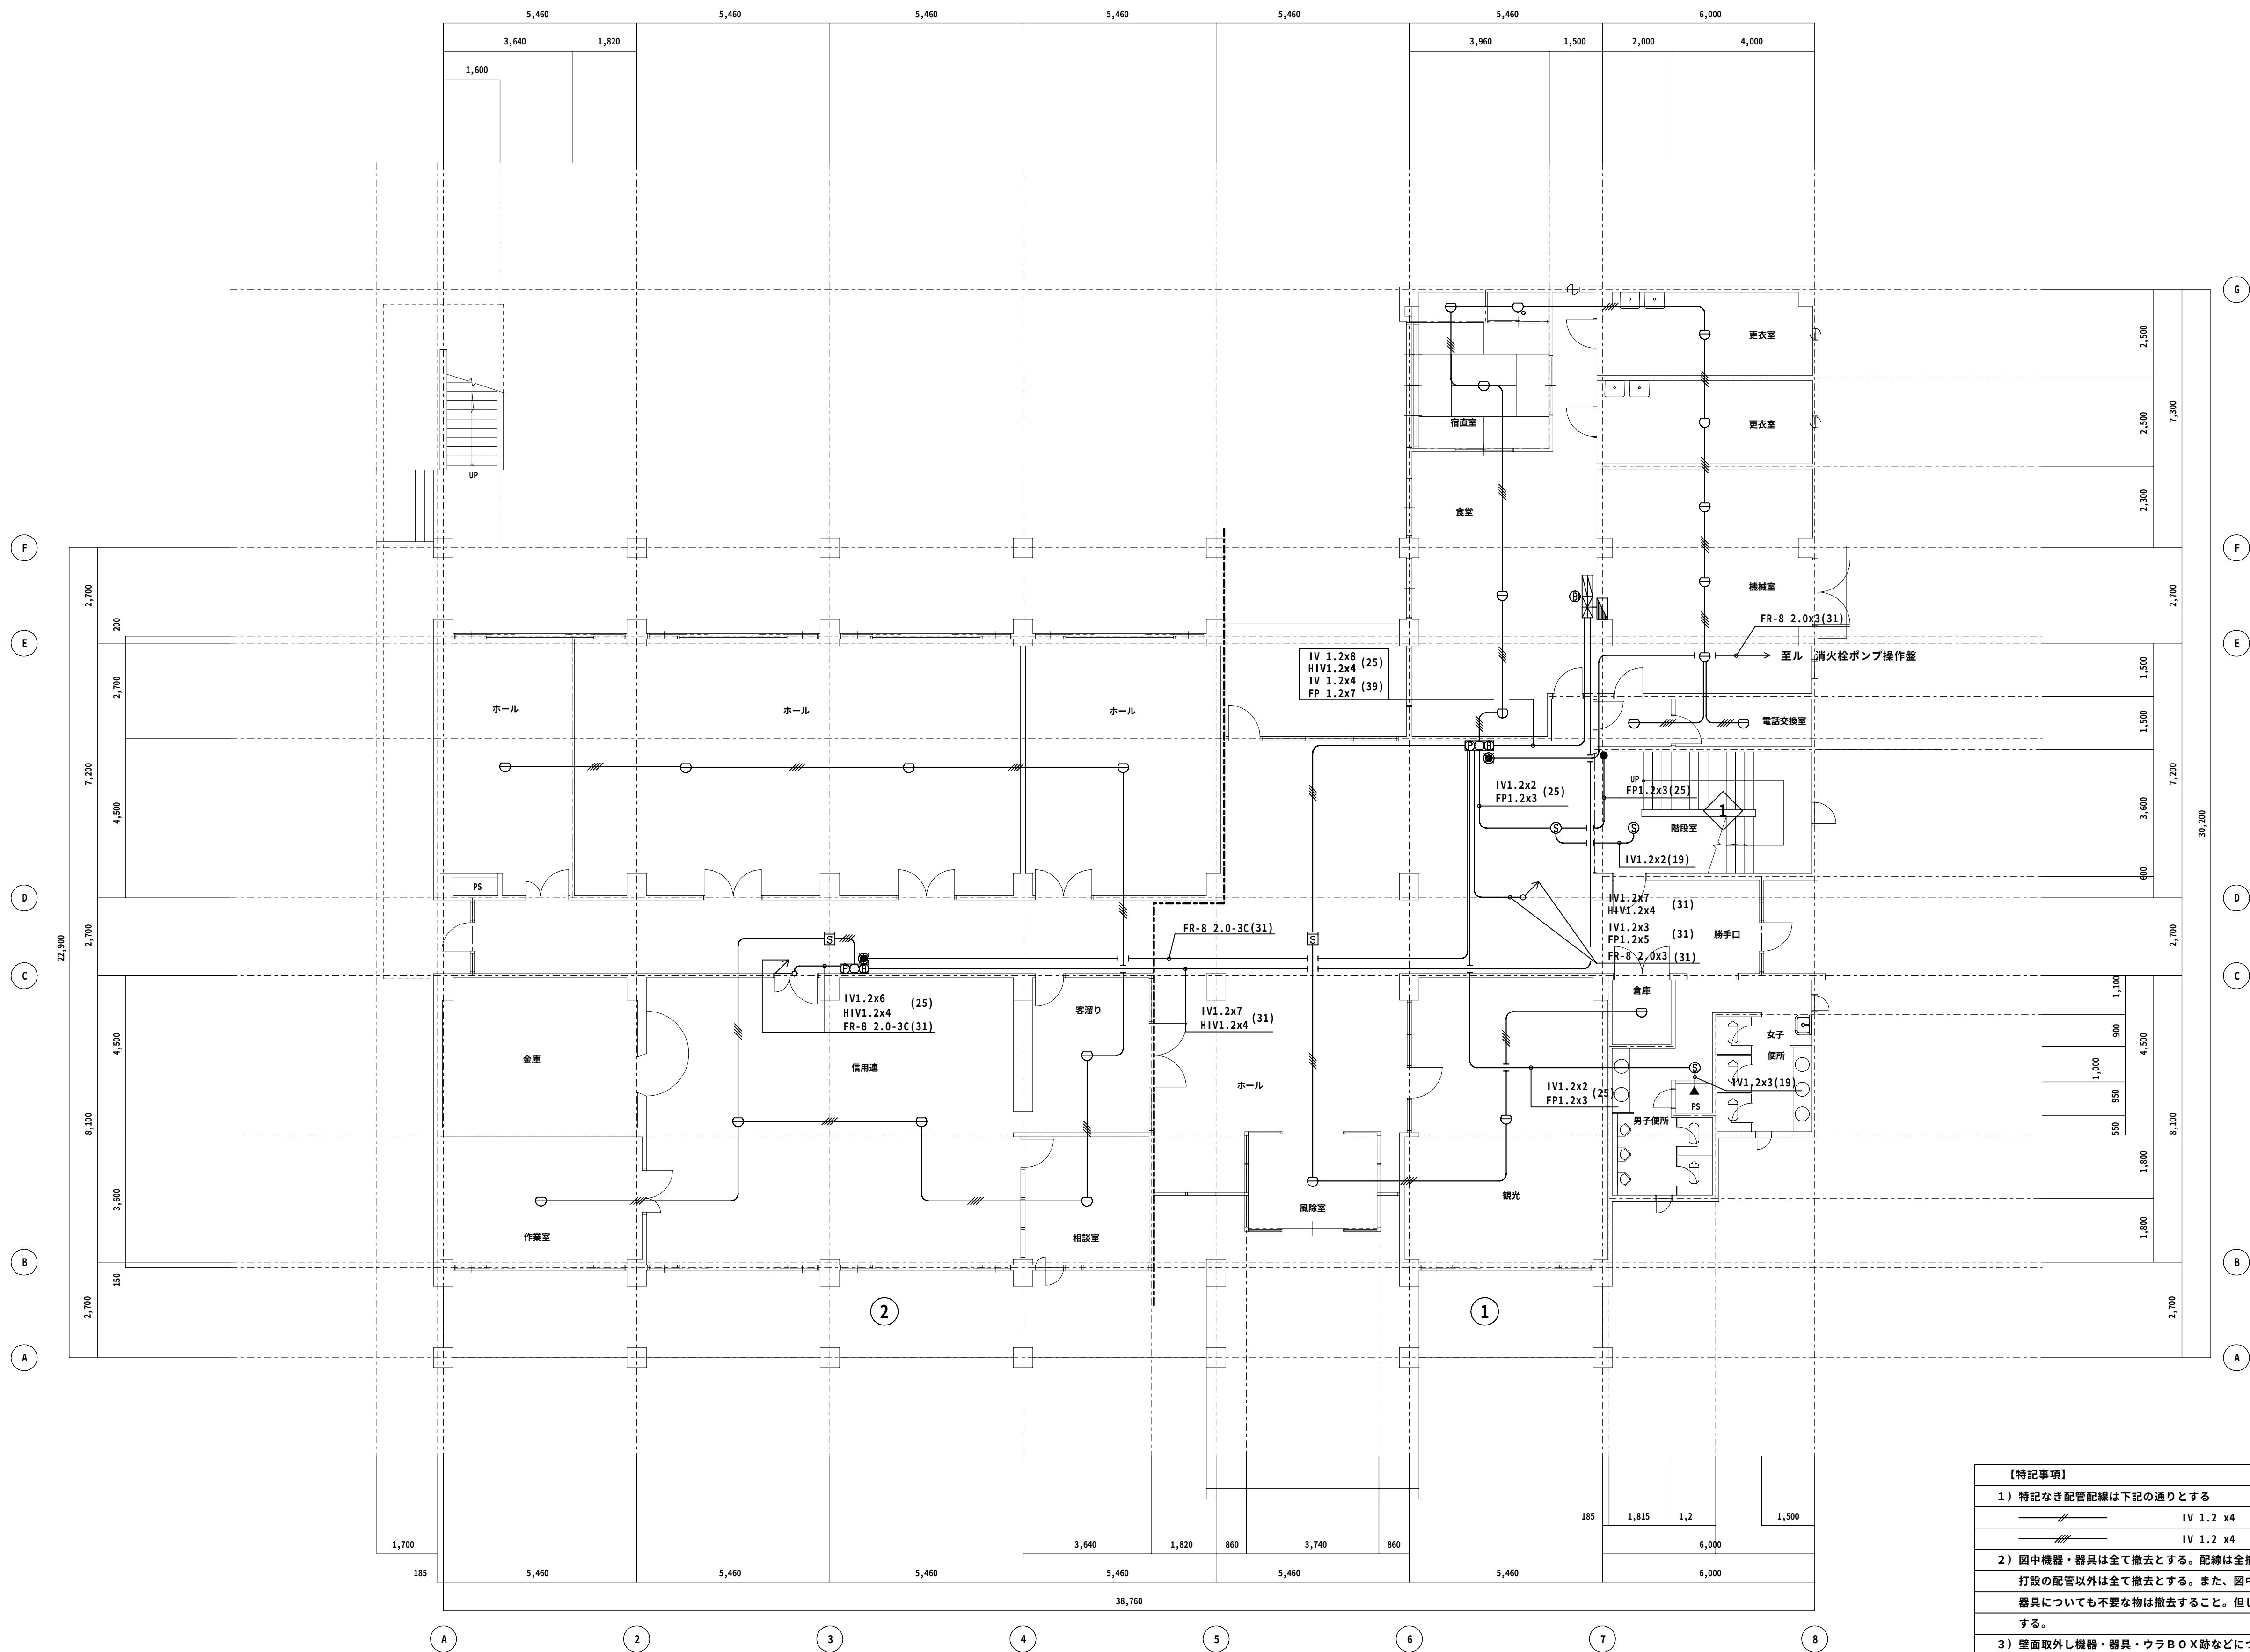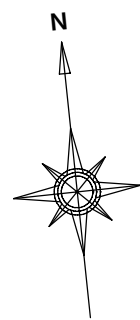


改修前 1階平面図 1/100

- 【特記事項】
- 特記なき配管配線は下記の通りとする
IV 1.2 x4 (19)
IV 1.2 x4 (19)
 - 図中機器・器具は全て撤去とする。配線は全撤去し、配管については打設の配管以外は全て撤去とする。また、図中記載なき配管配線・機器器具についても不要な物は撤去すること。但し再使用の配管は残置とする。
 - 壁面取外し機器・器具・ウラボX跡などについては、塗代等壁面改修障害物を取外し穴埋め補修を行うこと。
 - イオン化式感知器の処分・報告書も今回工事に含む。

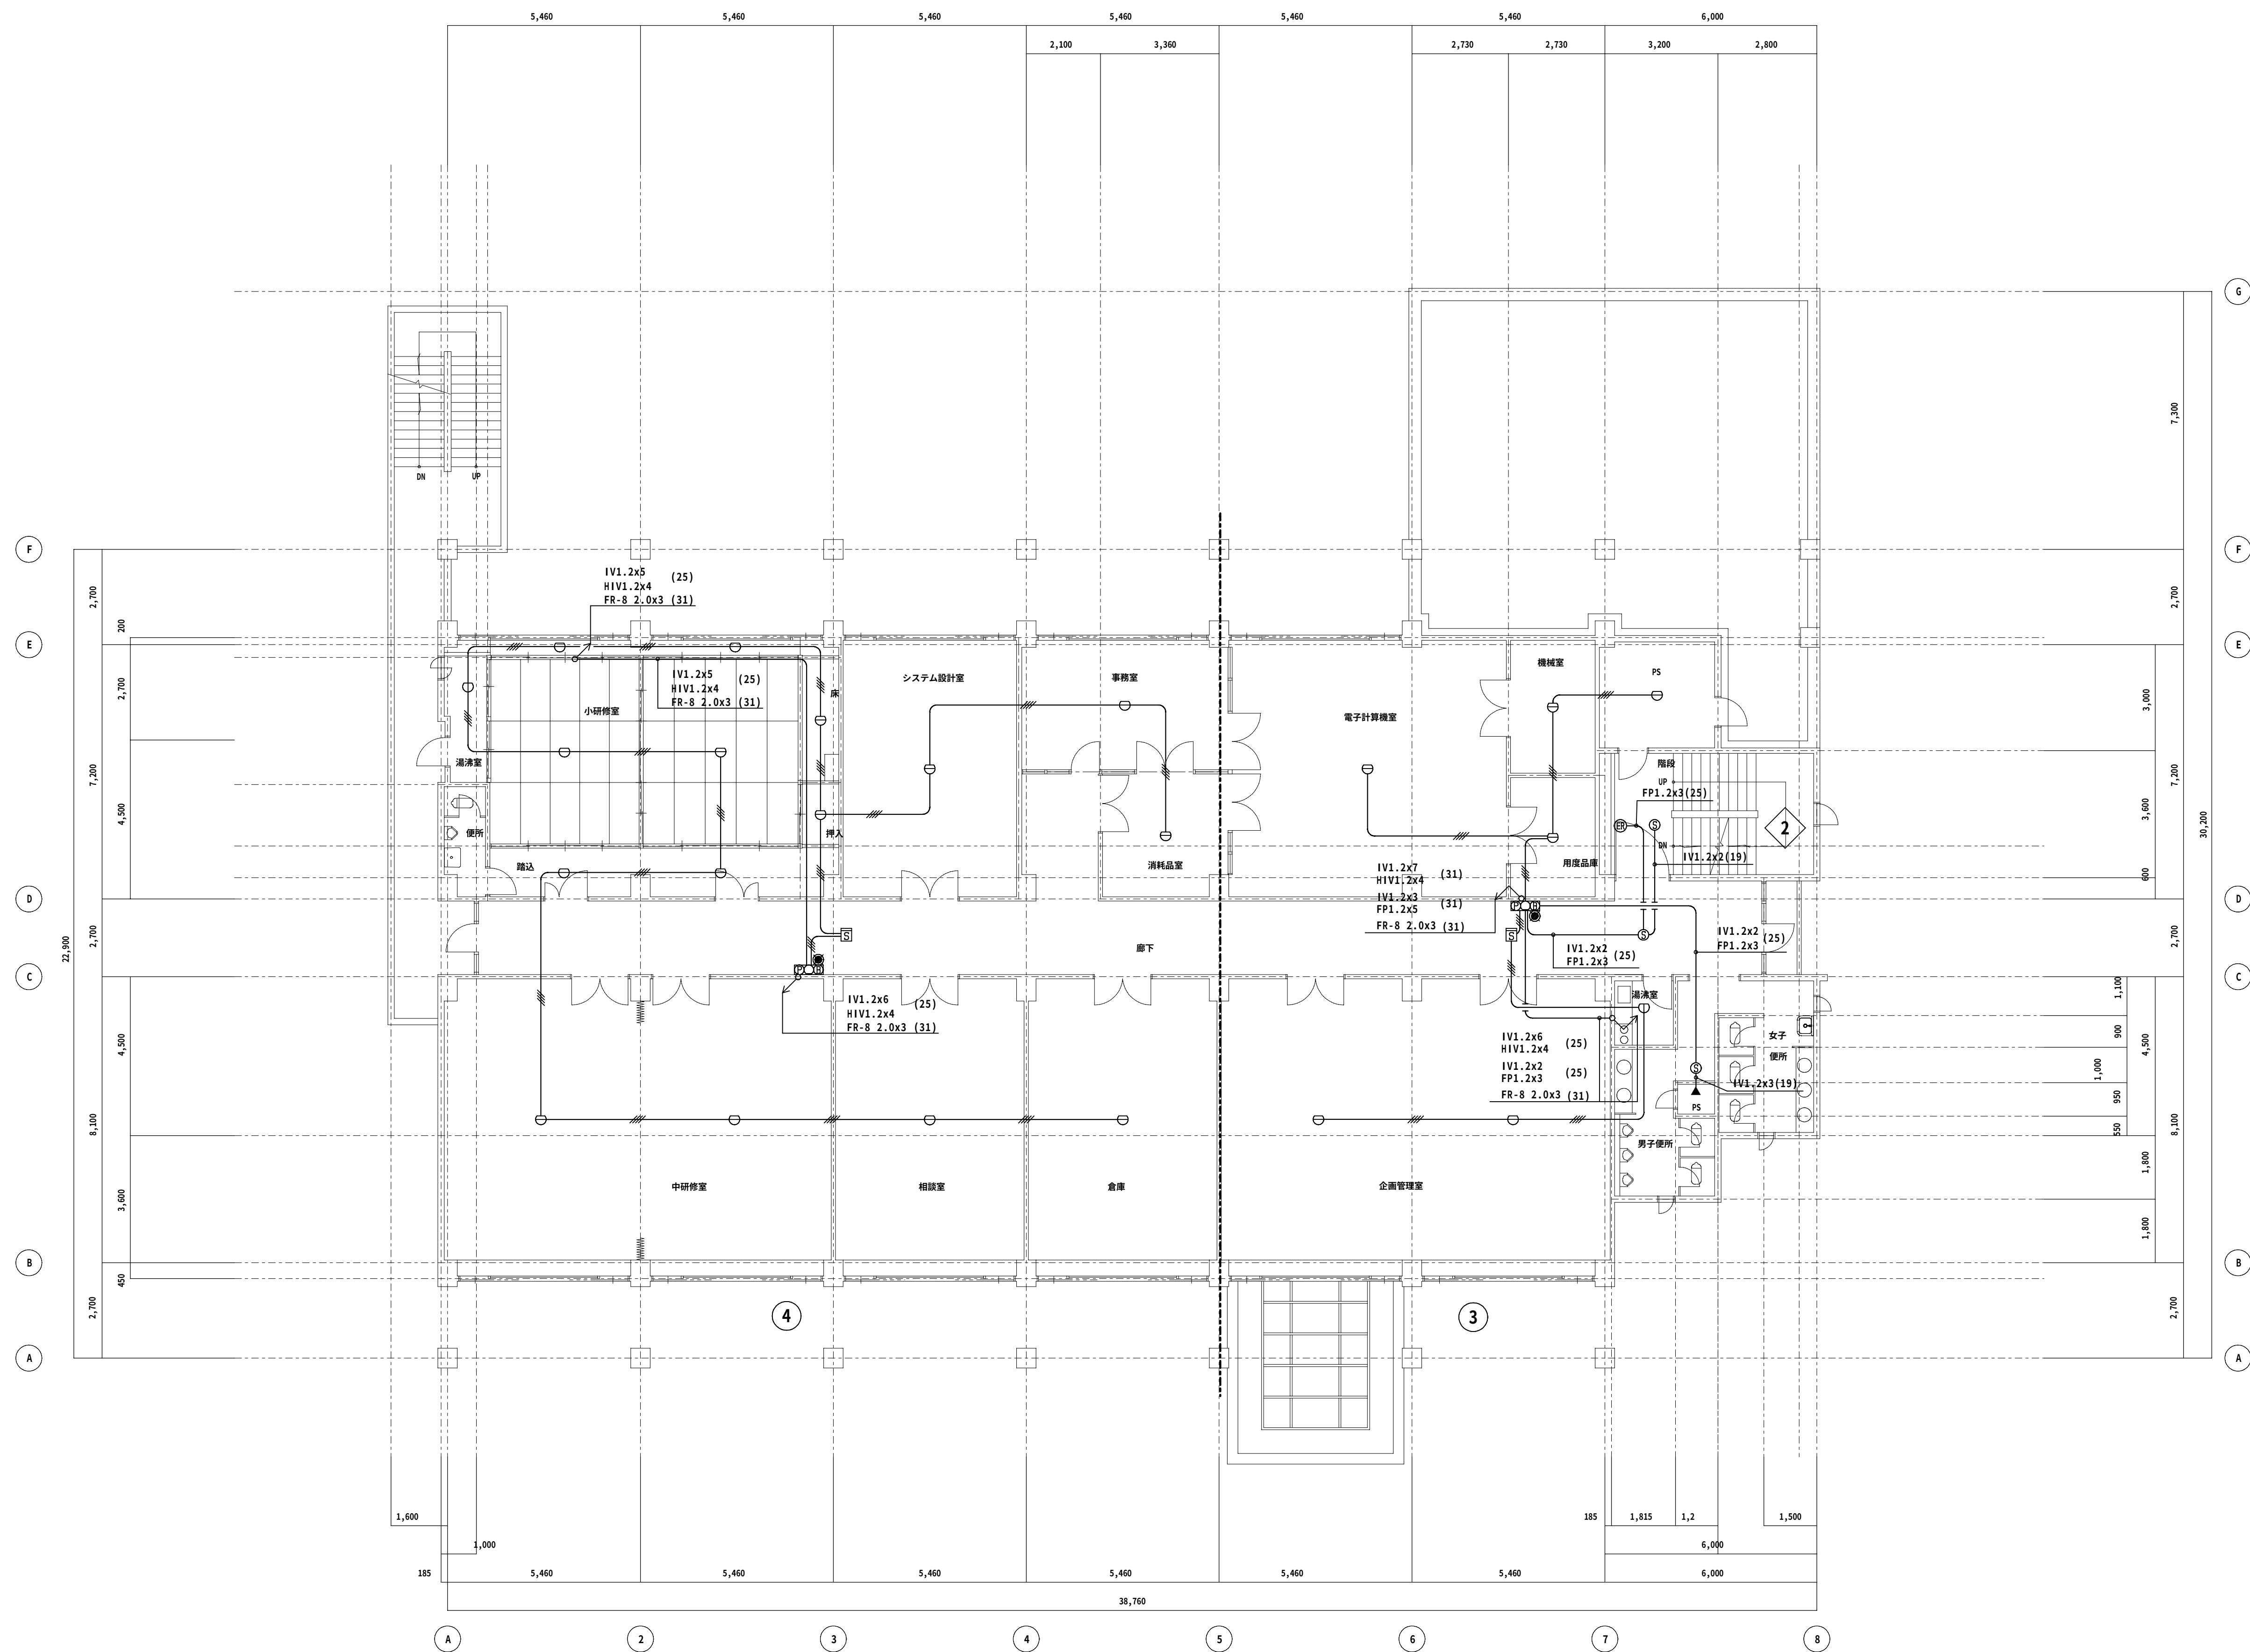

改修前 2階平面図 1/100

◆NOTE◆				-	-		一級建築士(大臣)登録229265号 大村 悟子	株式会社 大村 建築設計事務所	◆TITLE◆ 旧農業管理センター改修工事(電気設備工事)	◆SHEET TITLE◆ 現況 自動火災報知設備2階平面図	◆SCALE◆ A1:1/100 A3:1/200	MANAGER	CHECKED	DRAWN	DRAWN	E-59 ◆SHEET No◆
	DATE	-	-	-	-	-										
	CHECK	-	-	-	-	-										
	DATE	-	-	-	-	-										
							一級建築士事務所 滋賀県知事登録(ホ)152号	一級建築士事務所	TEL (0749)62-2651 FAX (0749)65-0351							

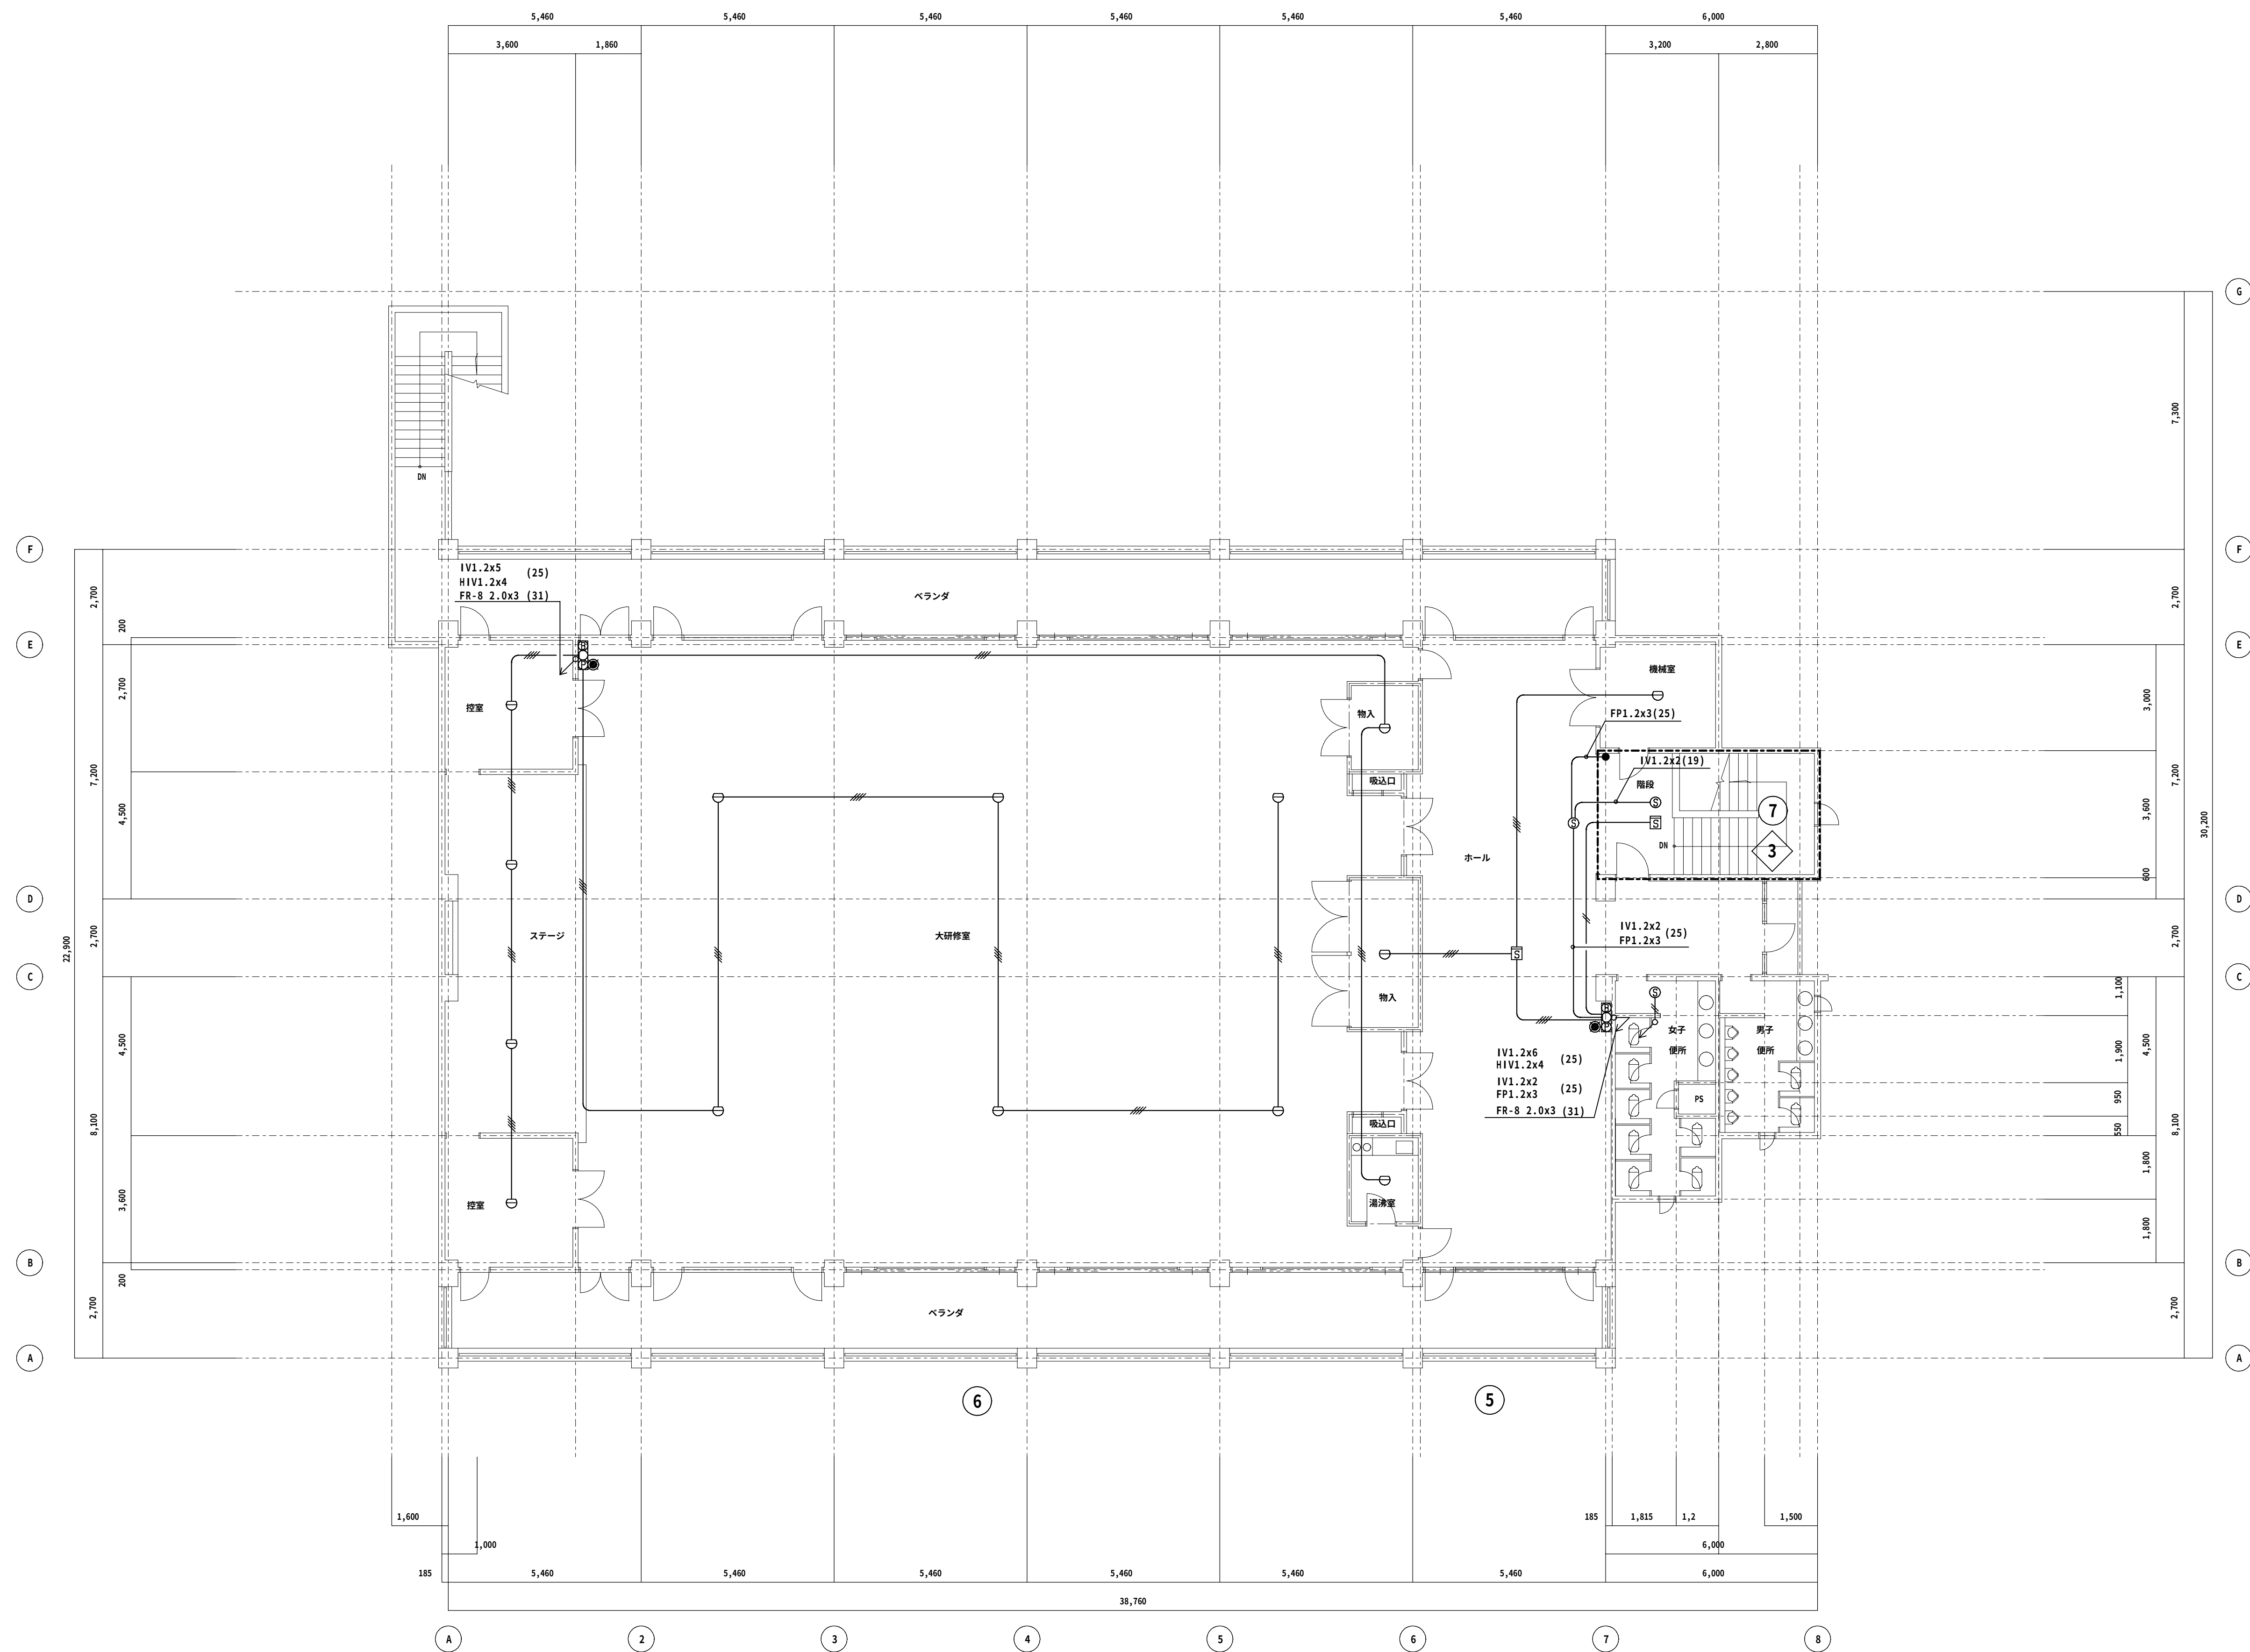

◆NOTE◆	DATE	..		..		一級建築士(大臣)登録229265号 大村 悟子	株式会社 大村 建築設計事務所	◆TITLE◆ 旧農業管理センター改修工事(電気設備工事)	◆SHEET TITLE◆	◆SCALE◆	MANAGER	CHECKED	DRAWN	DRAWN	E - 6 0 /		
	CHECK	..		..					一級建築士事務所 滋賀県知事登録(第1)152号	TEL (0749)62-2651	現況 自動火災報知設備3階平面図	A1:1/100 A3:1/200					
	DATE	..		..					一級建築士事務所	FAX (0749)65-0351							
	◆SHEET No◆																